



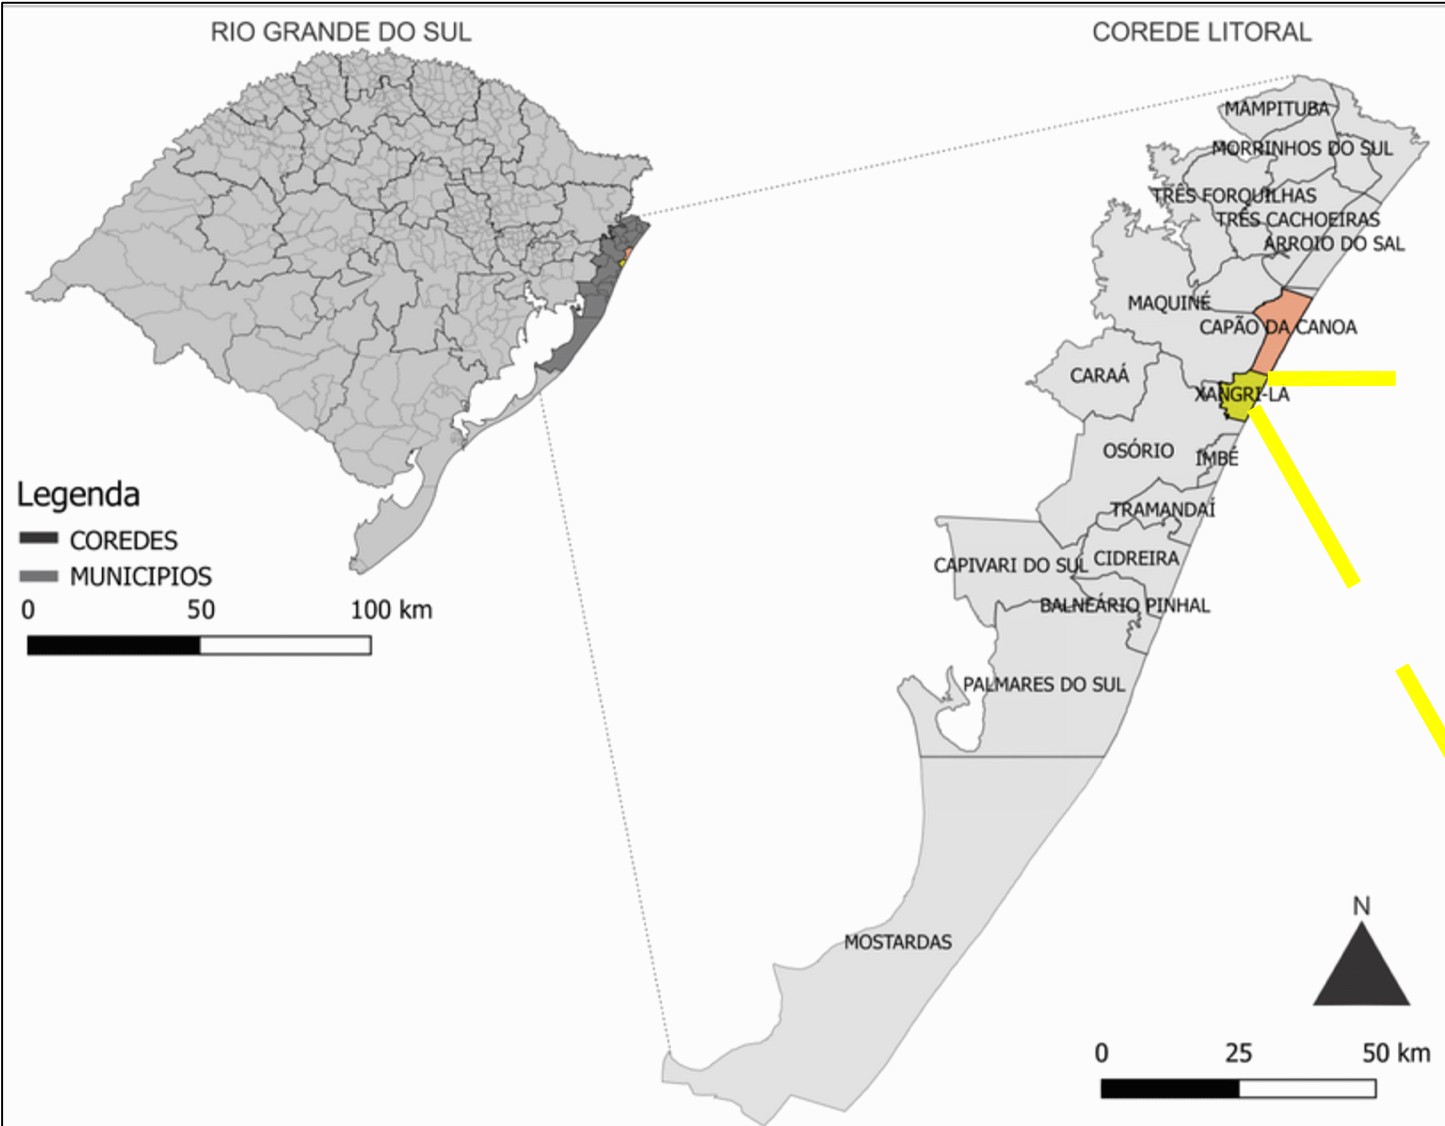


 Rev.00	Assinado de forma digital por DANIEL MANDUCA:96650362034 Dados: 2022.10.20 17:57:27 -03'00'			RESPONSÁVEL TÉCNICO: Daniel Manduca (Responsável Técnico) CREA 164806	CLIENTE	PREFEITURA MUNICIPAL DE XANGRI-LÁ		ESCALA	—
					TÍTULO	REVITALIZAÇÃO AV. PARAGUASSÚ – TRECHO 01 REVITALIZAÇÃO E PAVIMENTAÇÃO		DATA:	
					ASSUNTO	PROJETO SINALIZAÇÃO DETALHES		REV:	00
					PRANCHA		01 / 01		

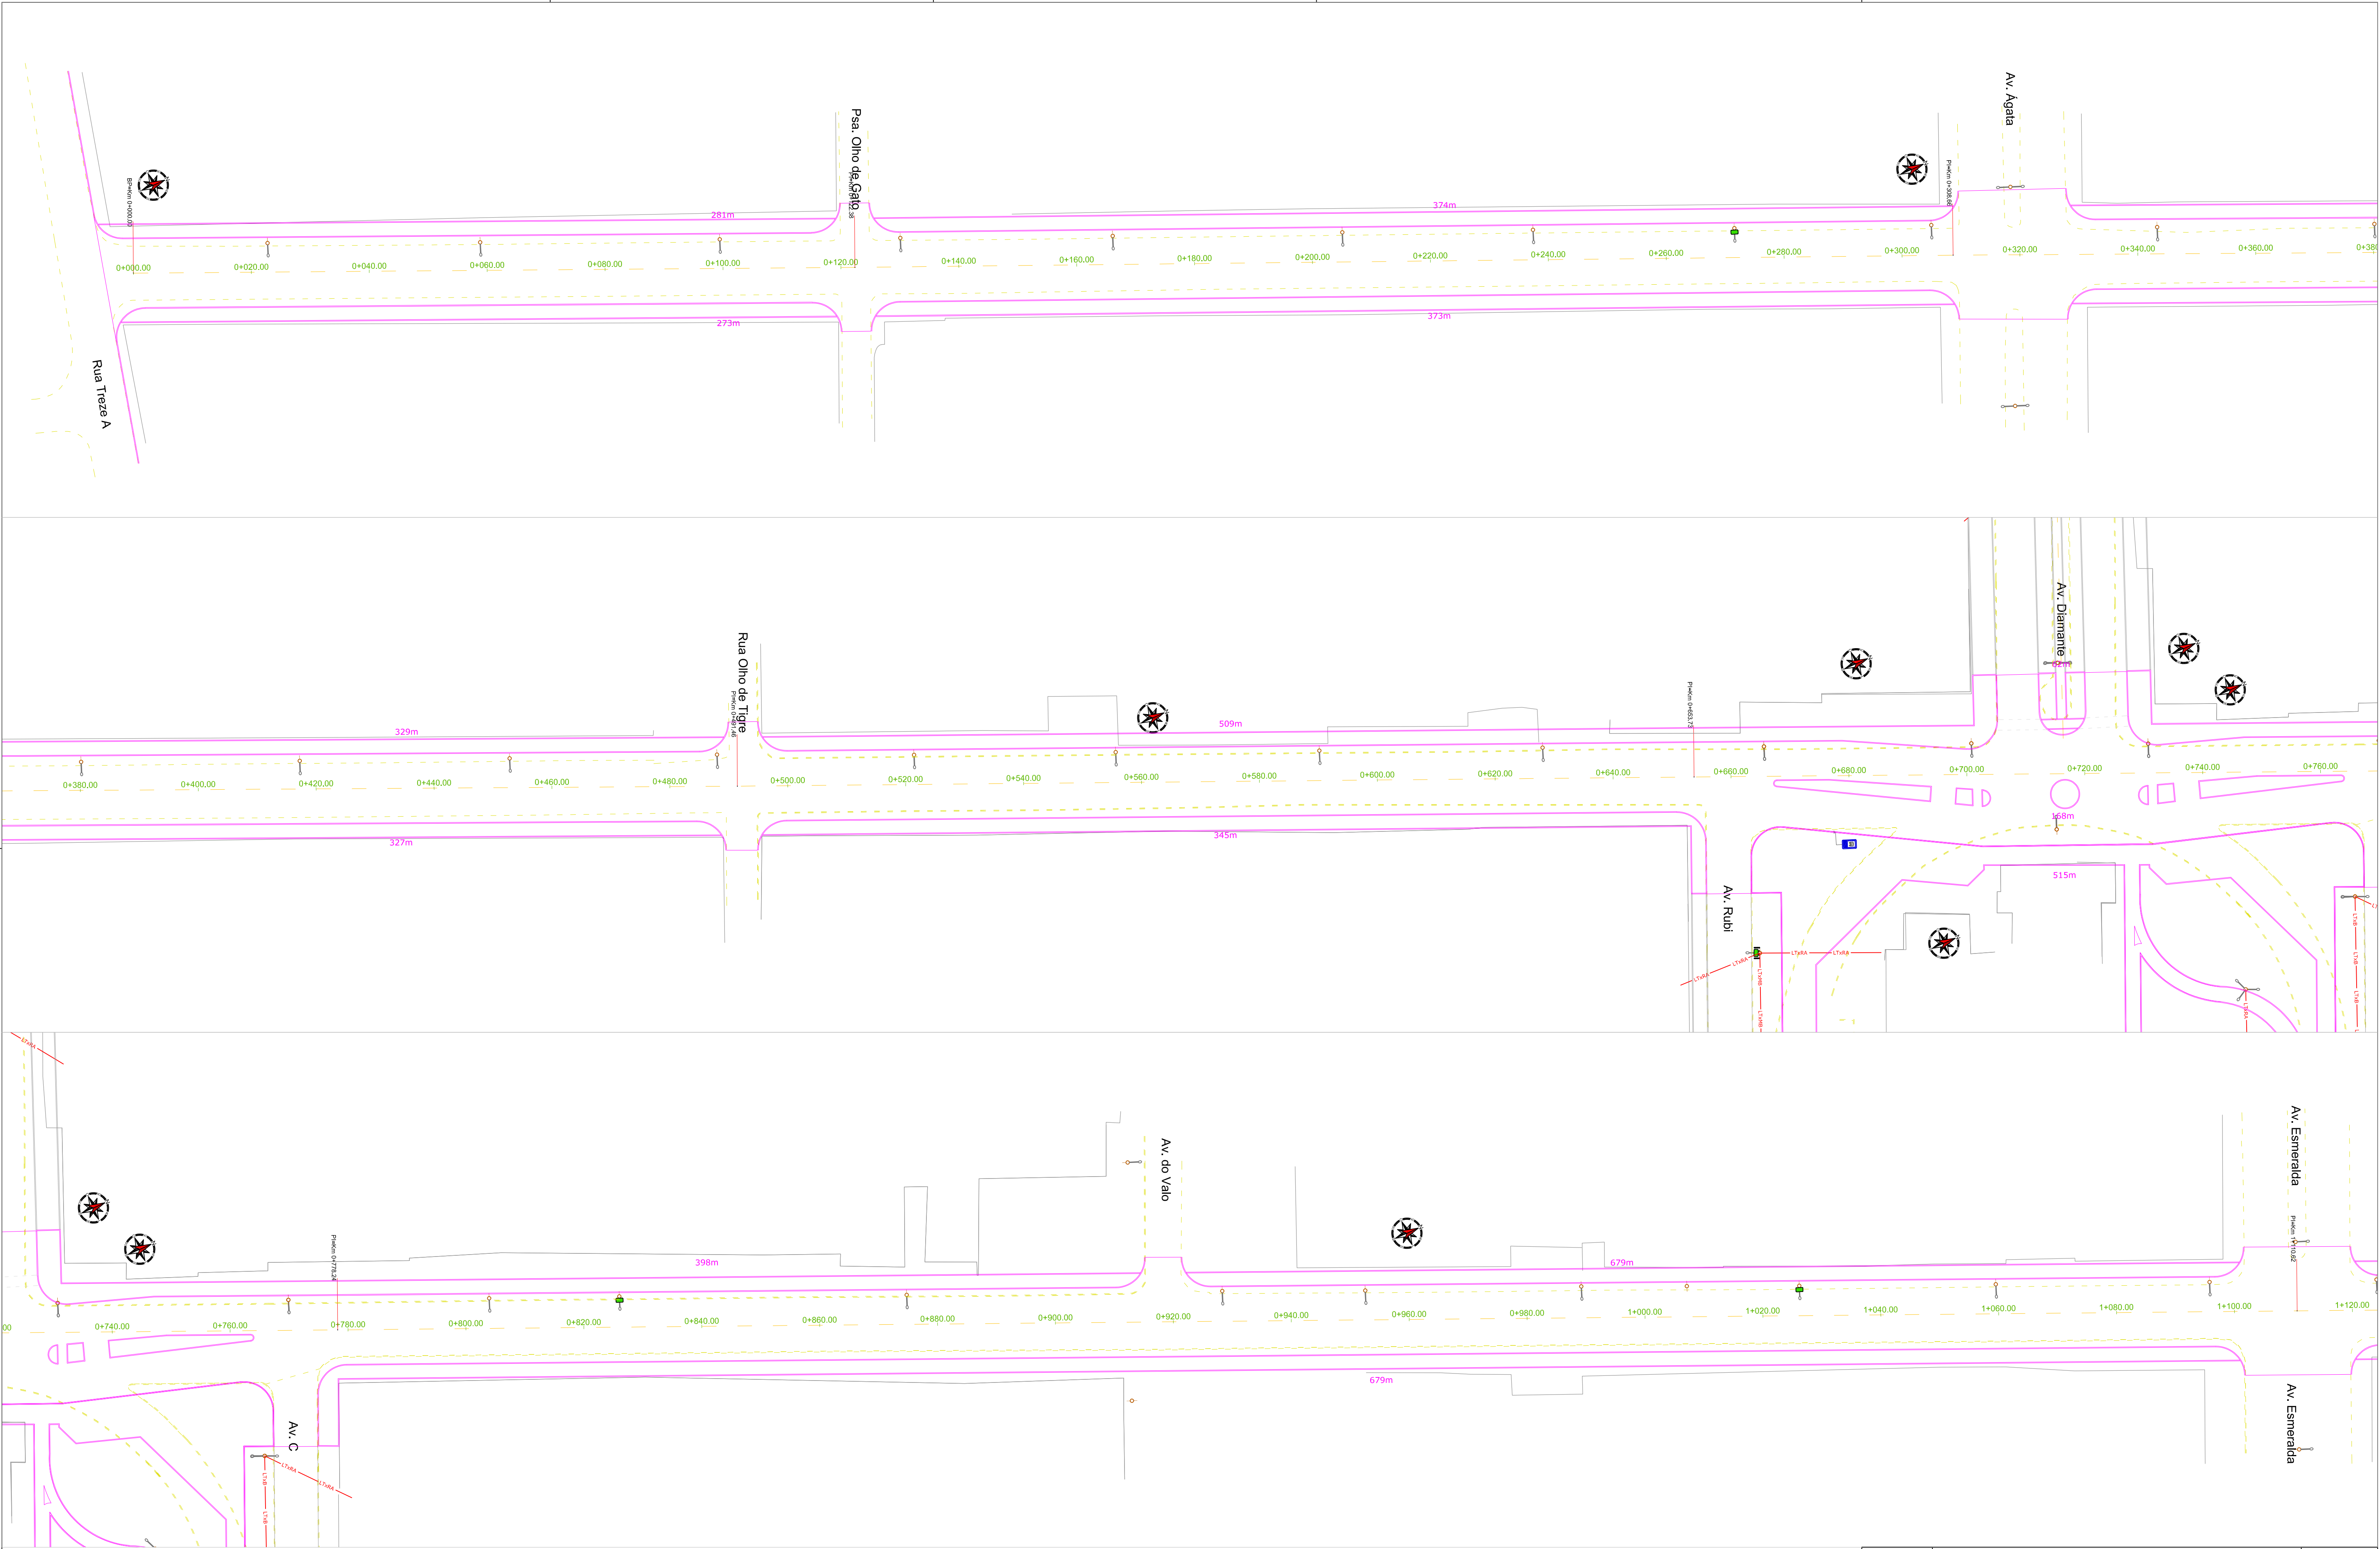


- LEGENDA
- Eixo de Projeto
 - Melo-Fio Existente
 - Melo-Fio Projetado
 - Alinhamento Predial
 - Luminária Existente
 - Poste Madeira

 RESPONSÁVEL TÉCNICO: Daniel Manduca (Responsável Técnico) CREA 164805		CLIENTE PREFEITURA MUNICIPAL DE XANGRI-LÁ		ESCALA HORIZ. 1/500 VERT. -
TÍTULO REVITALIZAÇÃO AV. PARAGUASSÚ - TRECHO 01		DATA AGO/22		REV 00
PROPRIETÁRIO: Prefeitura Municipal de XangriLá		ASSUNTO PROJETO GEOMÉTRICO PLANTA		PRANCHETA 01/02

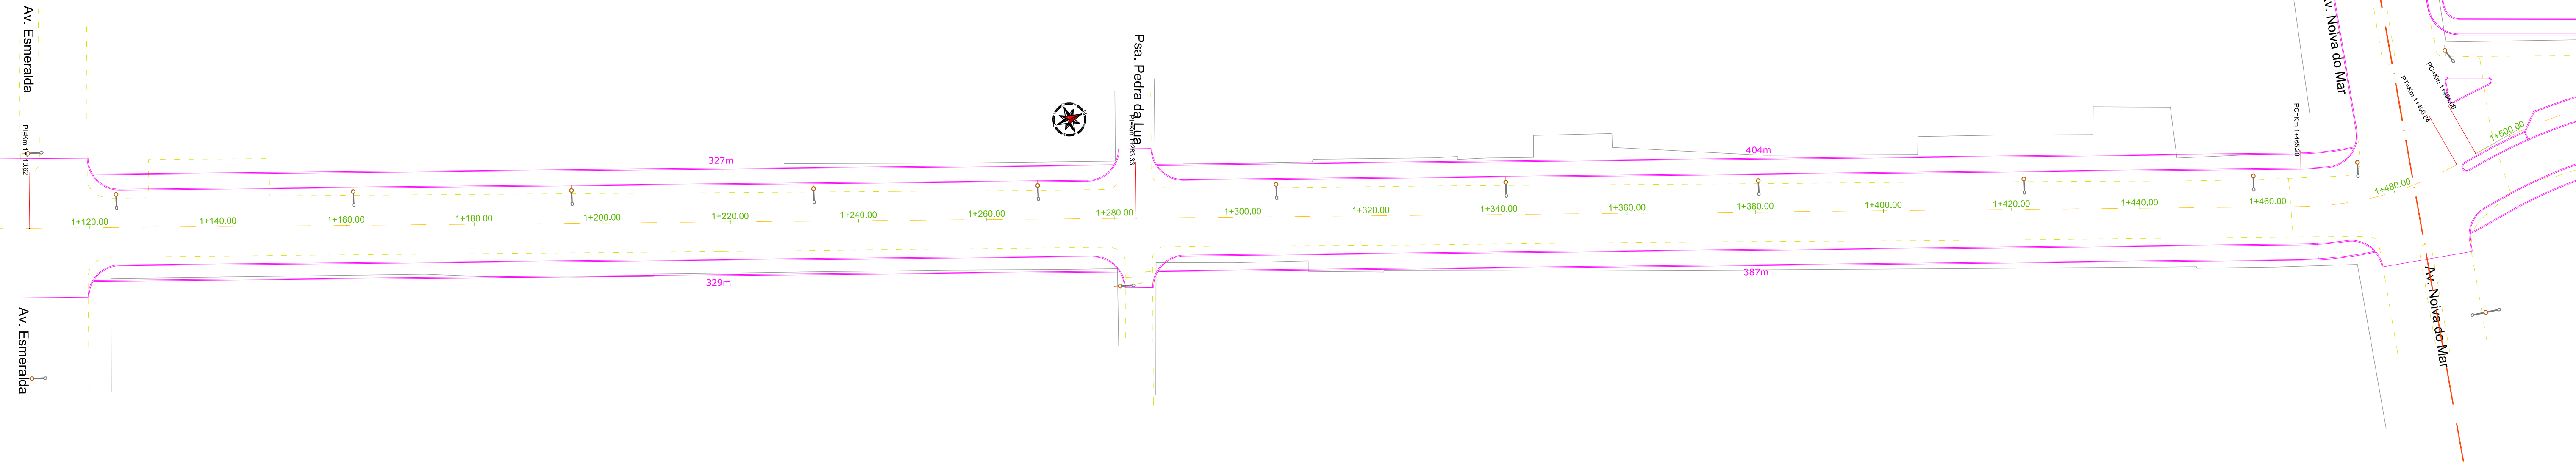


LEGENDA					
	Eixo de Projeto		Meio-Fio Existente		Meio-Fio Projetado
	Alinhamento Predial		Luminária Existente		Poste Madeira
		RESPONSÁVEL TÉCNICO:		CLIENTE	
Daniel Manduca (Responsável Técnico)		CREA 164805		PREFEITURA MUNICIPAL DE XANGRI-LÁ	
TÍTULO		REVITALIZAÇÃO AV. PARAGUASSÓ - TRECHO 01		ESCALA	
REVITALIZAÇÃO E PAVIMENTAÇÃO		DATA:		HORIZ.	
PROPRIETÁRIO:		ASSUNTO		VERT.	
Prefeitura Municipal de Xangri-Lá		PROJETO GEOMÉTRICO		1/500	
		PLANTA		02/02	

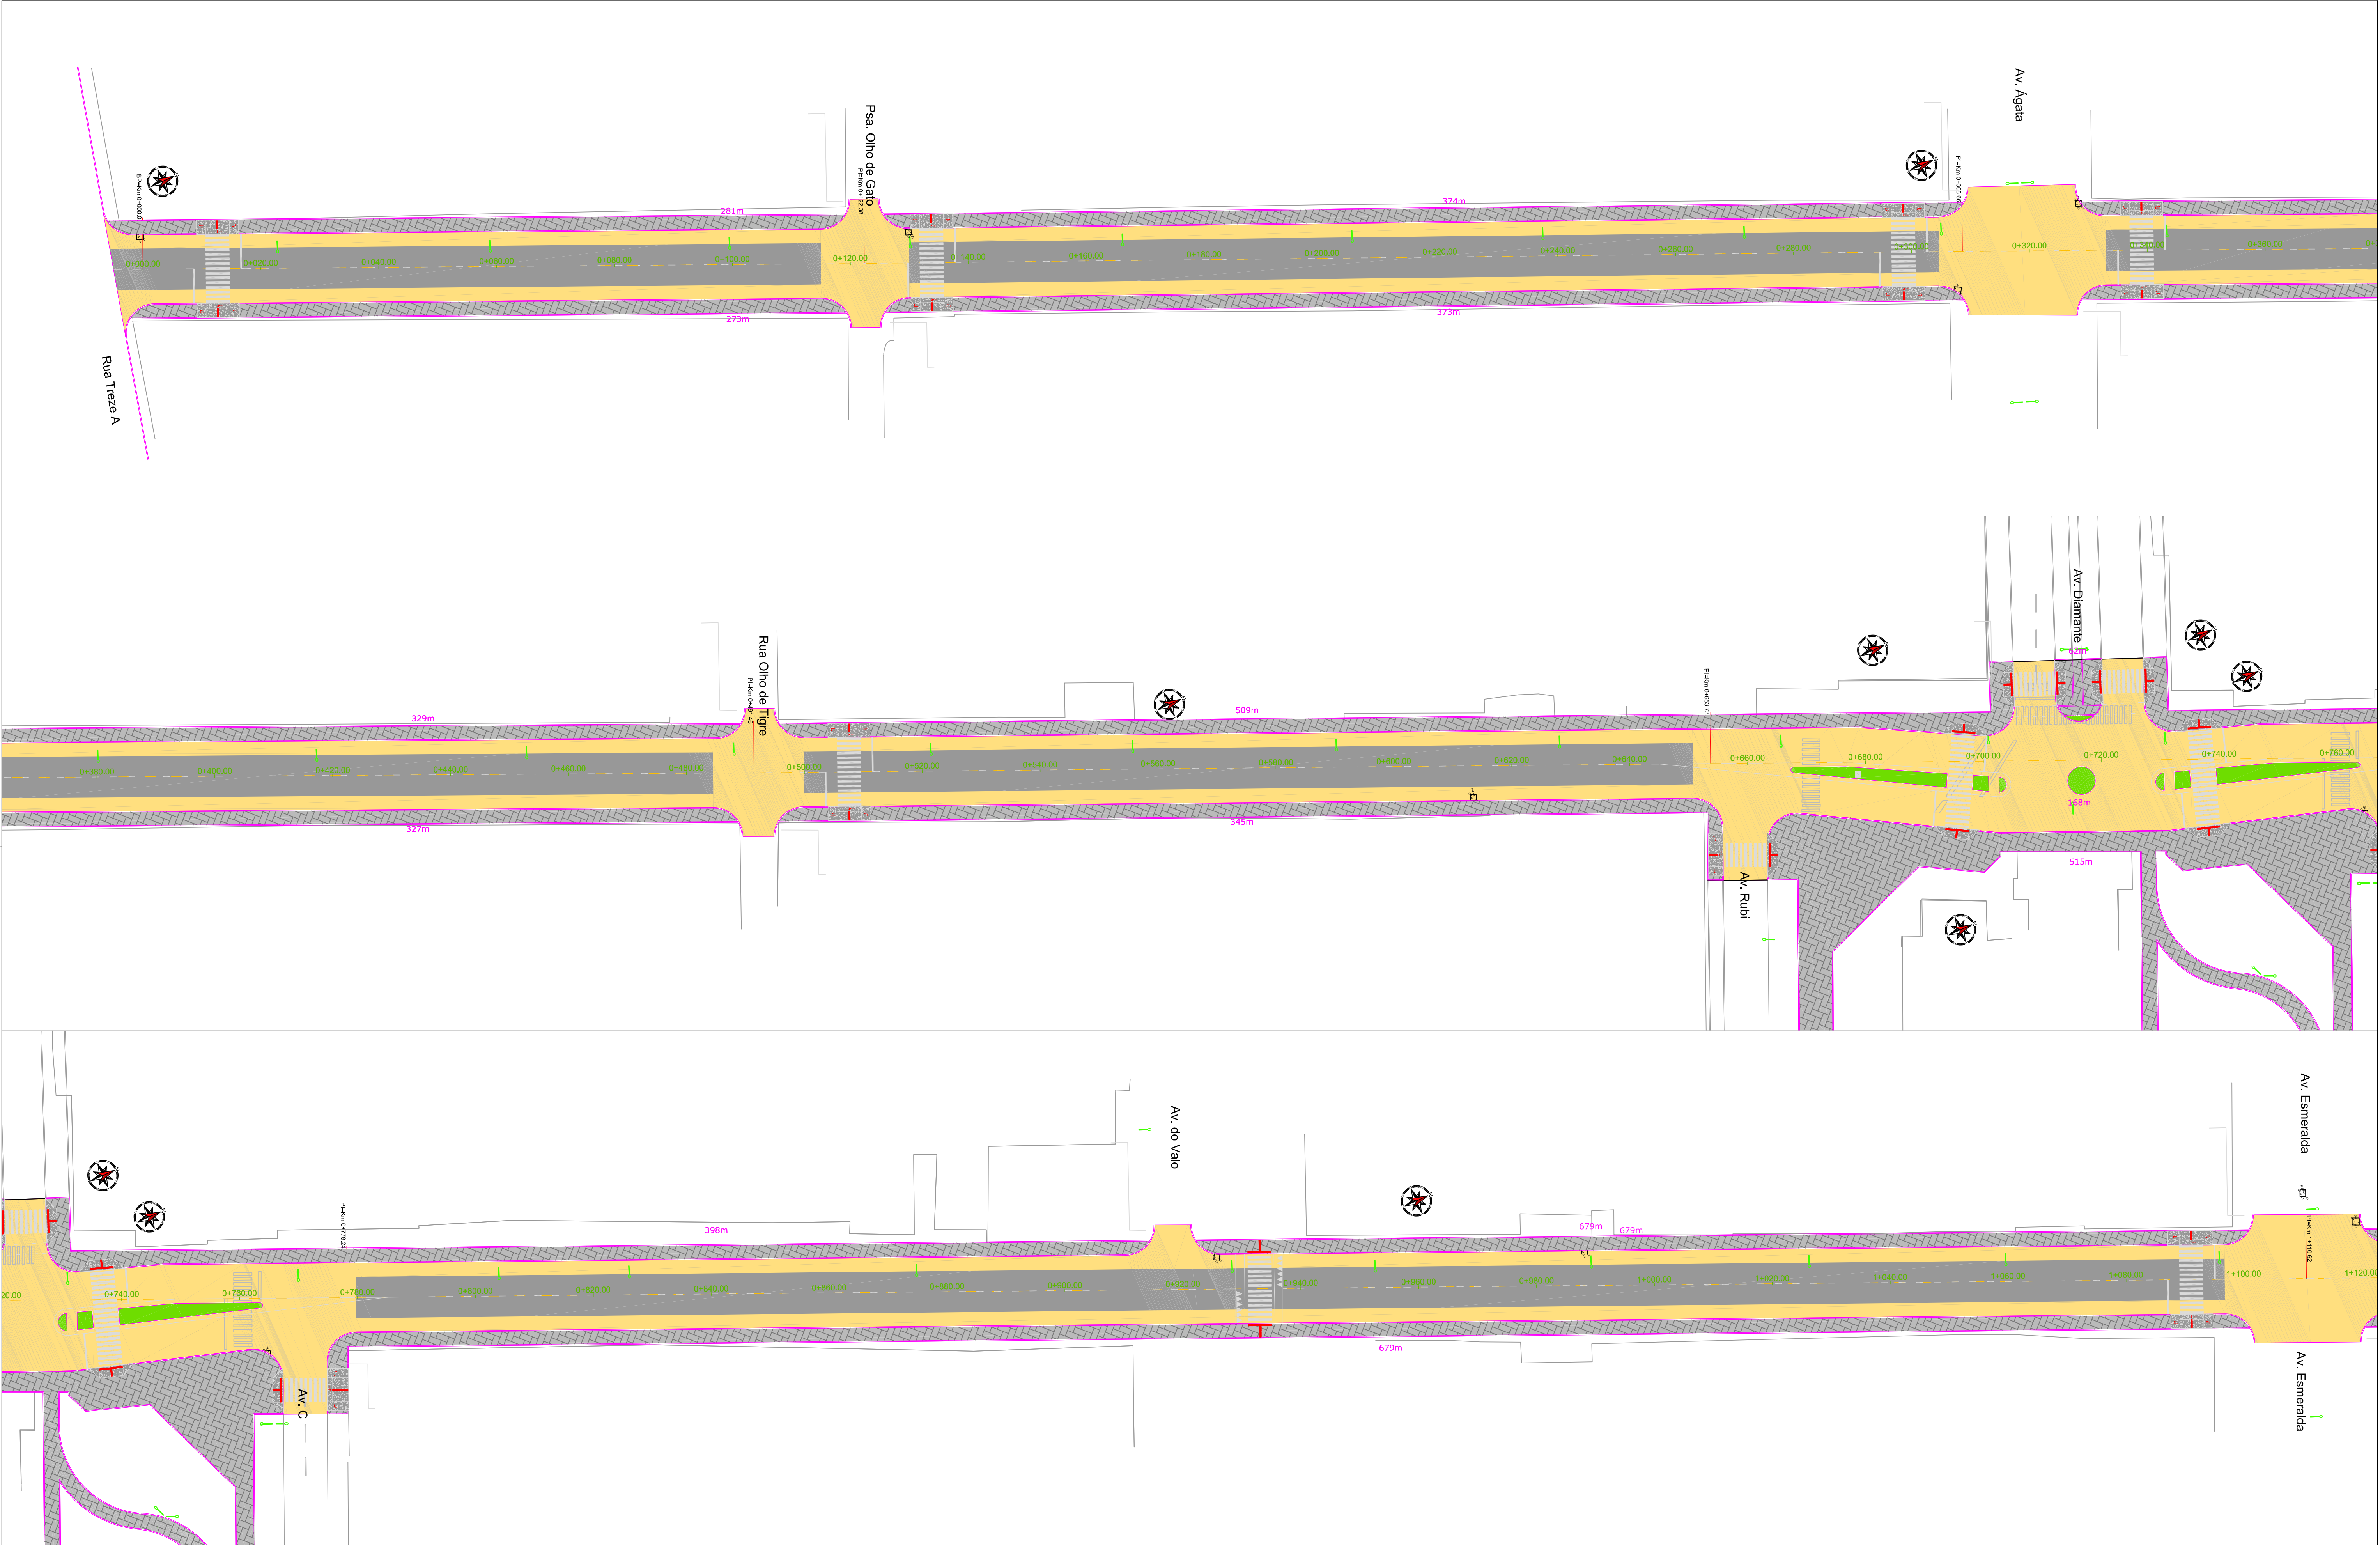

LEGENDA			
	Pavimento em CBUQ (Recapamento)		Área Estacionamento
	Pavimento Reconstruído (Subbase + Base)		Pavimento Bloco Intertravado Existente
	Pavimento Bloco Intertravado Passeio		Pavimento Bloco Intertravado Projetado
	Grama		
	Pavimento em Concreto		

RESPONSÁVEL TÉCNICO: Daniel Manduca (Responsável Técnico) CREA 16480	CLIENTE PREFEITURA MUNICIPAL DE XANGRI-LÁ	ESCALA HORIZ. 1/500 VERT. -	REV. 00
ART:	TÍTULO REVITALIZAÇÃO AV. PARAGUASSÔ - TRECHO 01	DATA: AGO/22	REV. 00
PROPRIETÁRIO: Prefeitura Municipal de Xangri-Lá	ASSUNTO PROJETO PAVIMENTAÇÃO PLANTA	PRANCHAS	01/04

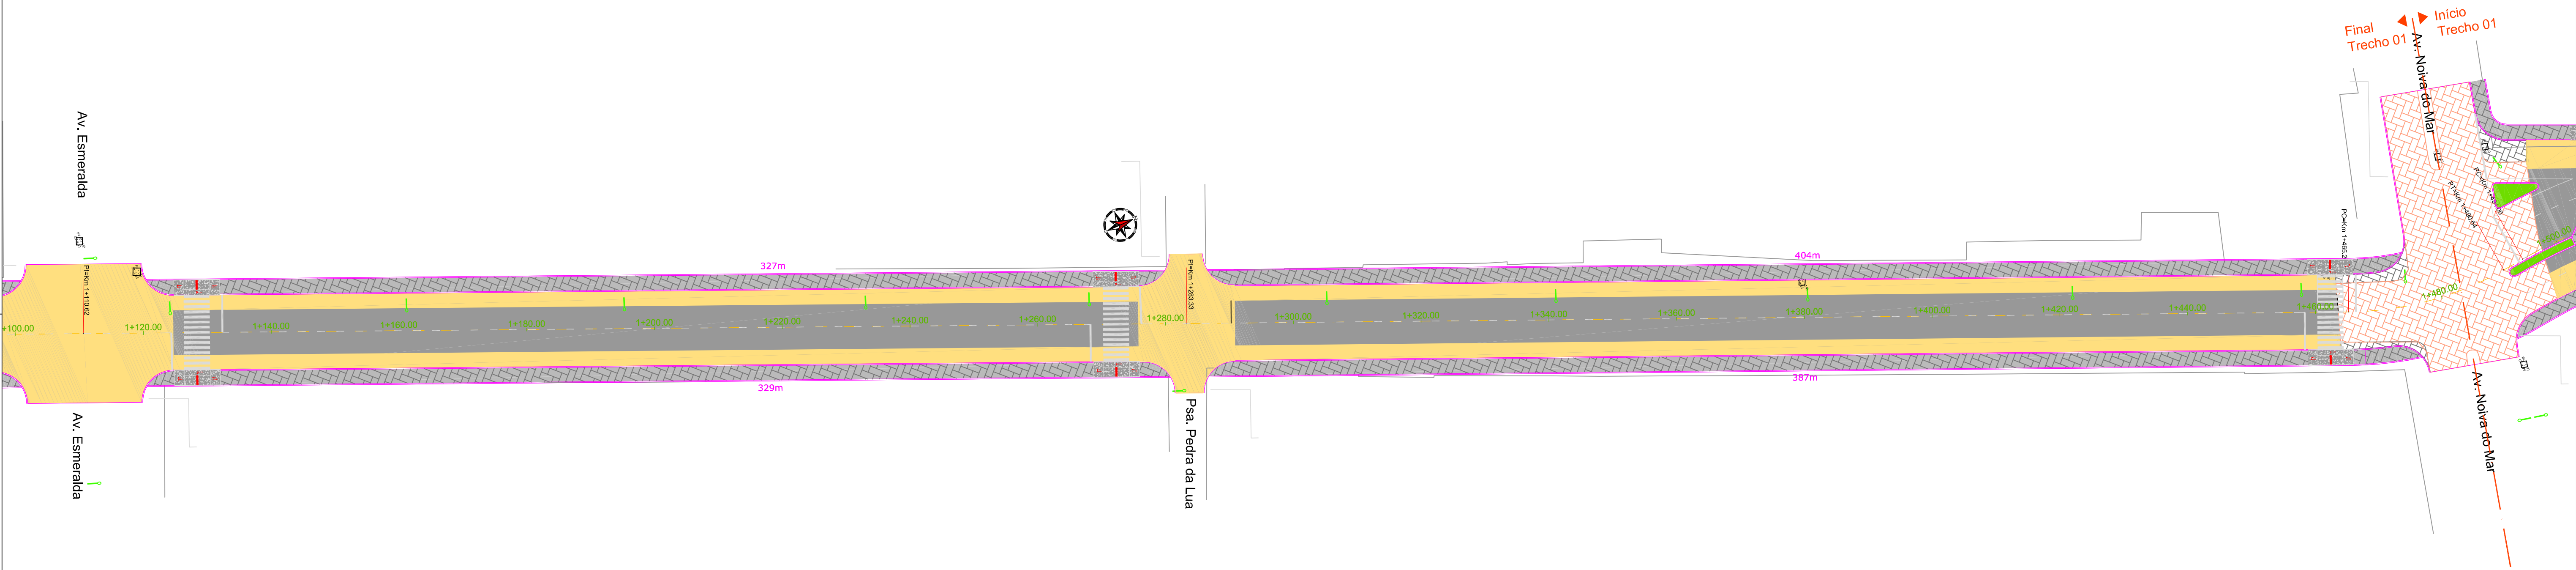


LEGENDA


- Pavimento em CBUQ (Recapamento)
- Pavimento Reconstruído (Subbase + Base)
- Pavimento Bloco Intertravado Passeio
- Grama
- Pavimento em Concreto
- Área Estacionamento
- Pavimento Bloco Intertravado Existente
- Pavimento Bloco Intertravado Projetado

 RESPONSÁVEL TÉCNICO: Daniel Manduca (Responsável Técnico) CREA 164400		CLIENTE PREFEITURA MUNICIPAL DE XANGRI-LÁ		 ESCALA HORIZ. 1/500 VERT. -	
ART:		TÍTULO REVITALIZAÇÃO AV. PARAGUASSÓ - TRECHO 01 REVITALIZAÇÃO E PAVIMENTAÇÃO		DATA: AGO/22	REV: 00
PROPRIETÁRIO: Prefeitura Municipal de Xangri-Lá		ASSUNTO PROJETO PAVIMENTAÇÃO PLANTA		PRANCHAS 02/04	


SEÇÃO TIPO - 16,50m
Entre Av. Noiva do Mar e Rua Treze A

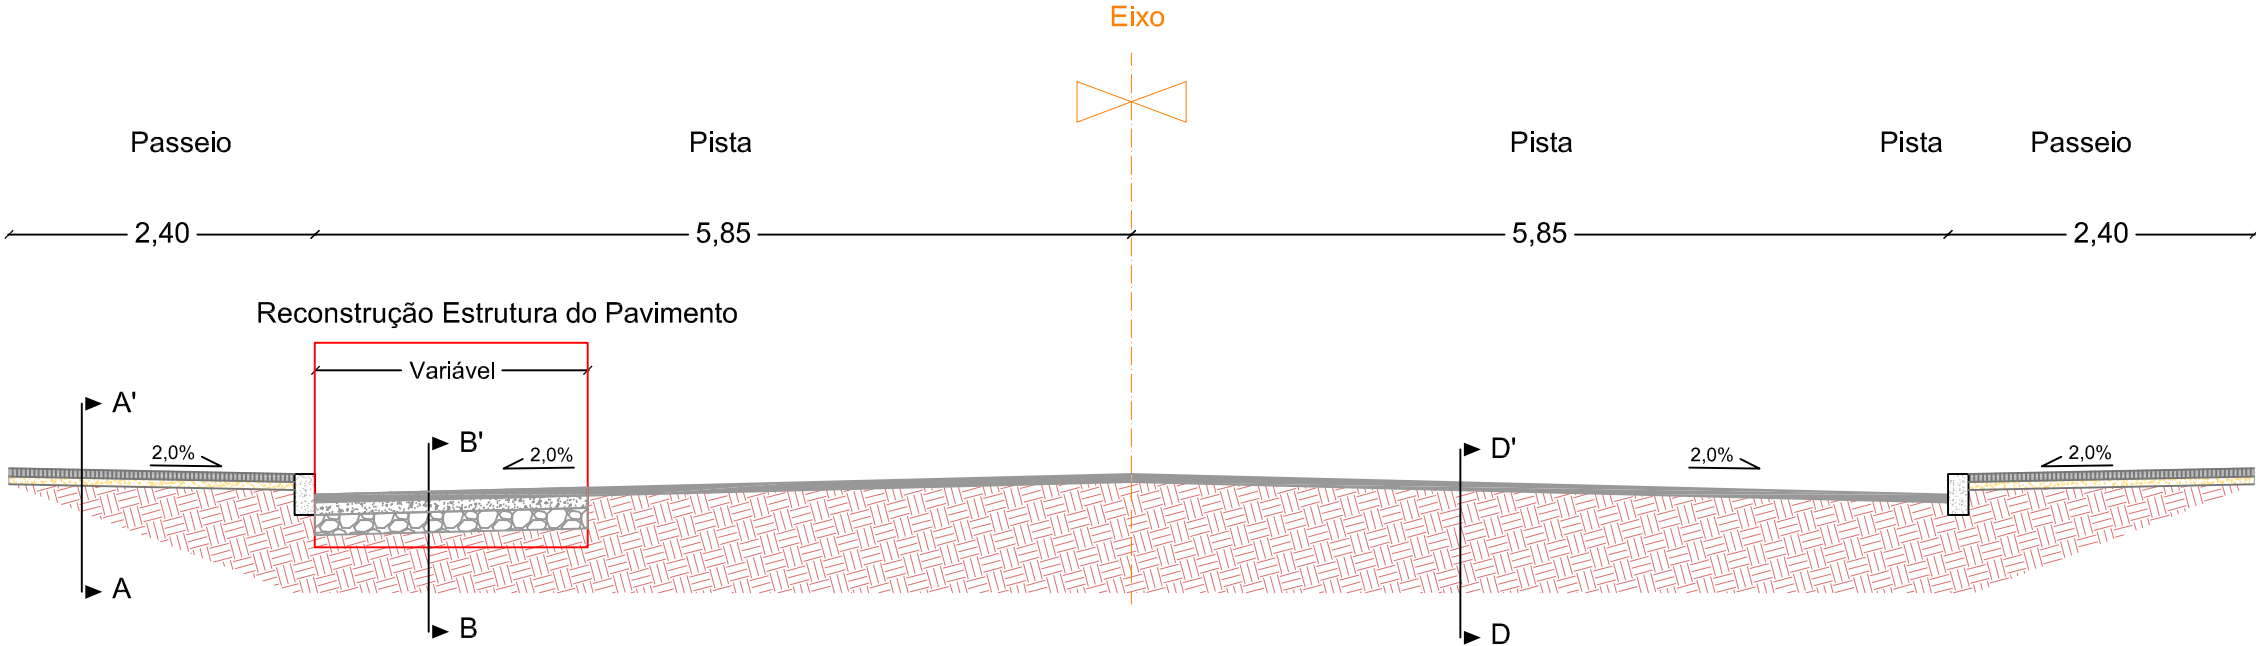


Corte A-A'
Passeio
Faixa de Pedestre
Ciclovia

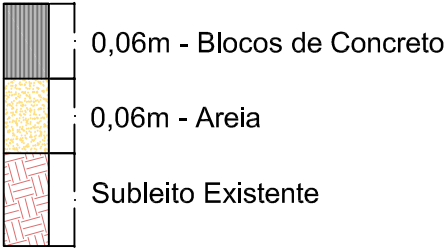


Corte B-B'
Pista


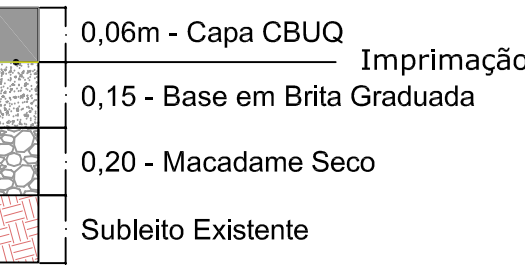


Corte D-D'
Recapeamento Pista


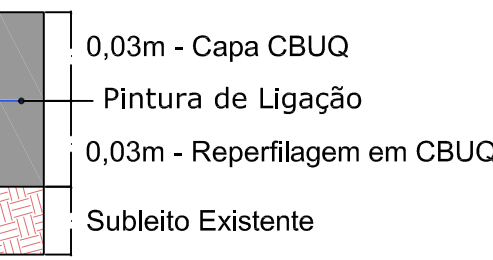


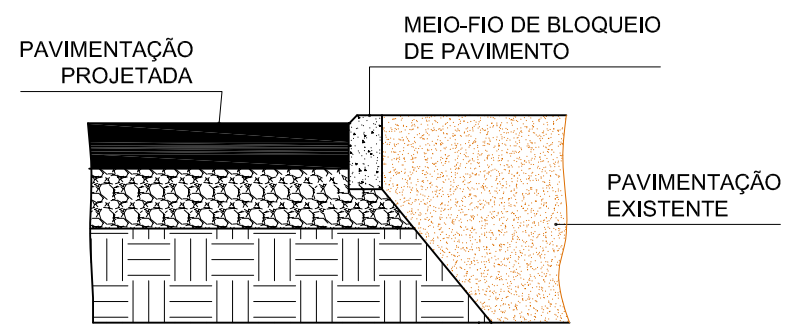




DETALHE CORTE S-S'
sem escala

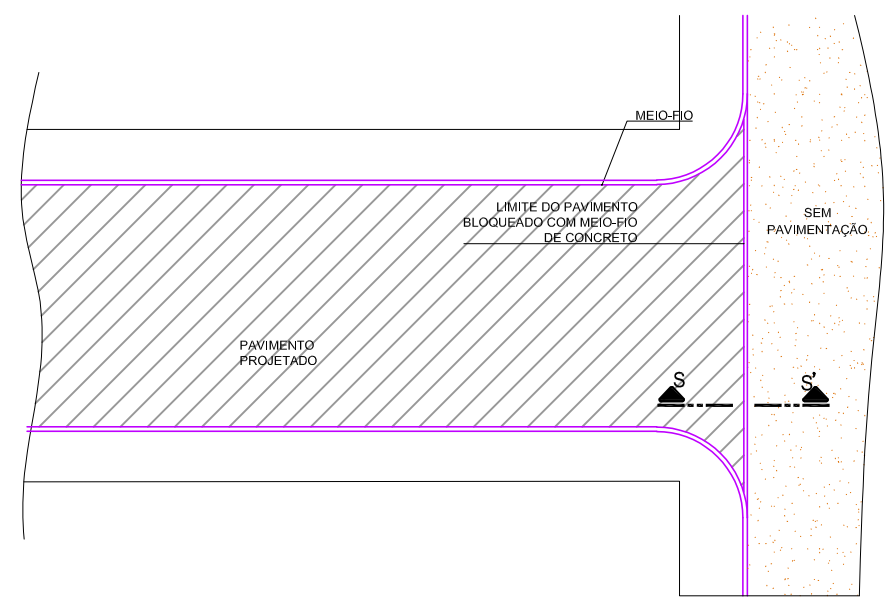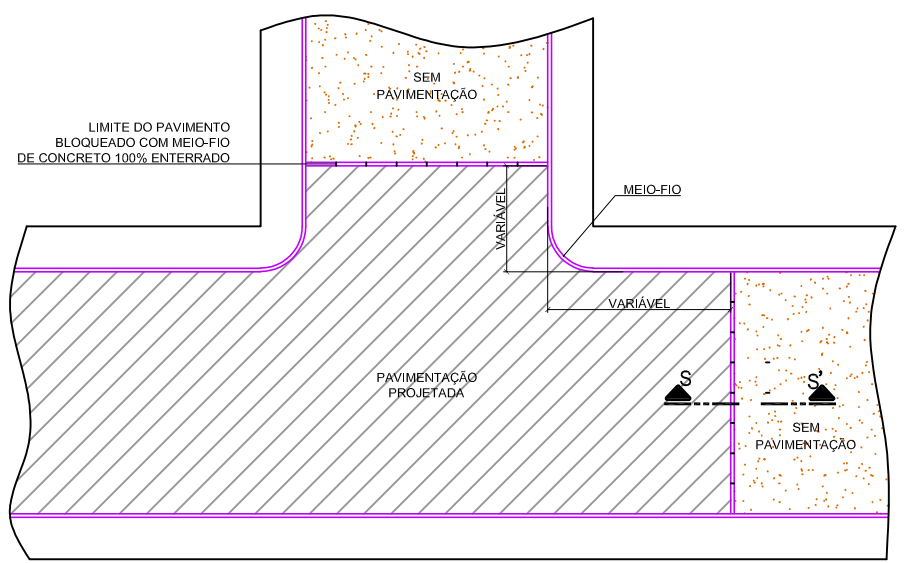


DETALHE CONCORDÂNCIA DE PAVIMENTOS- MEIO FIO REBAIXADO
SEM ESCALA

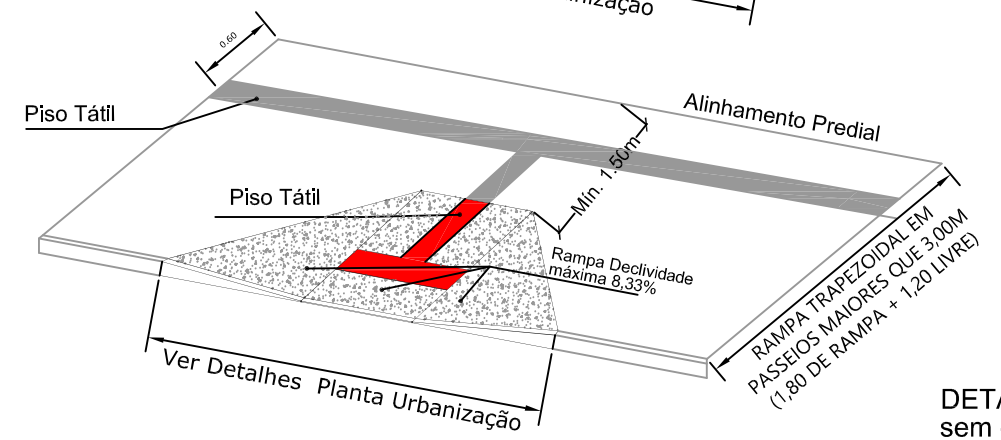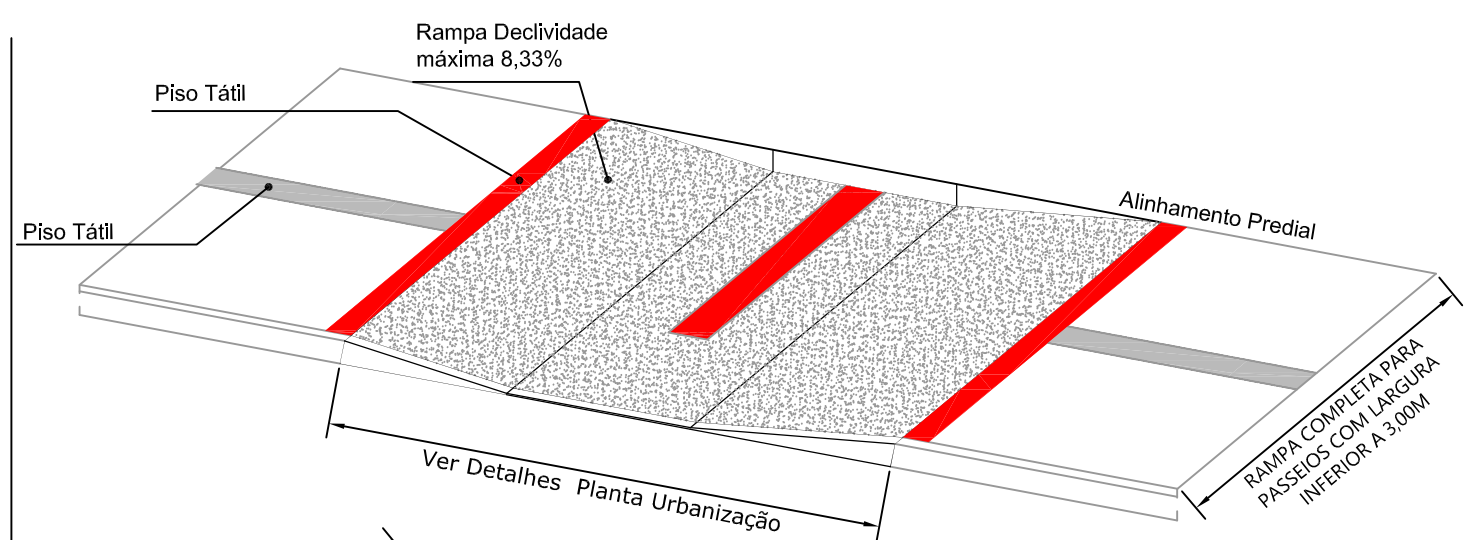

DETALHE RAMPA DE ACESSO
sem escala

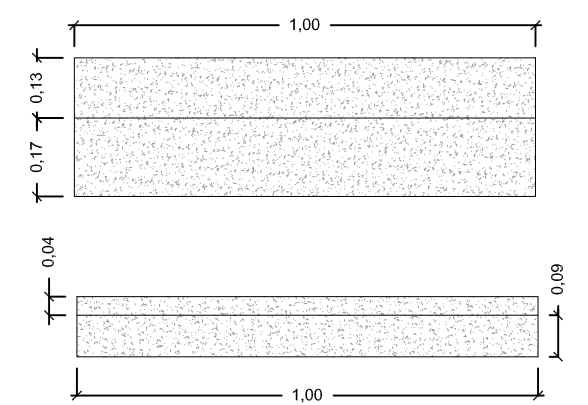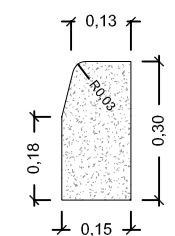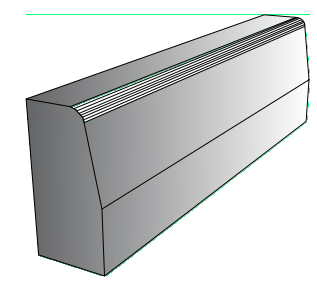


DETALHE DO MEIO FIO DE CONCRETO
S/ESCALA

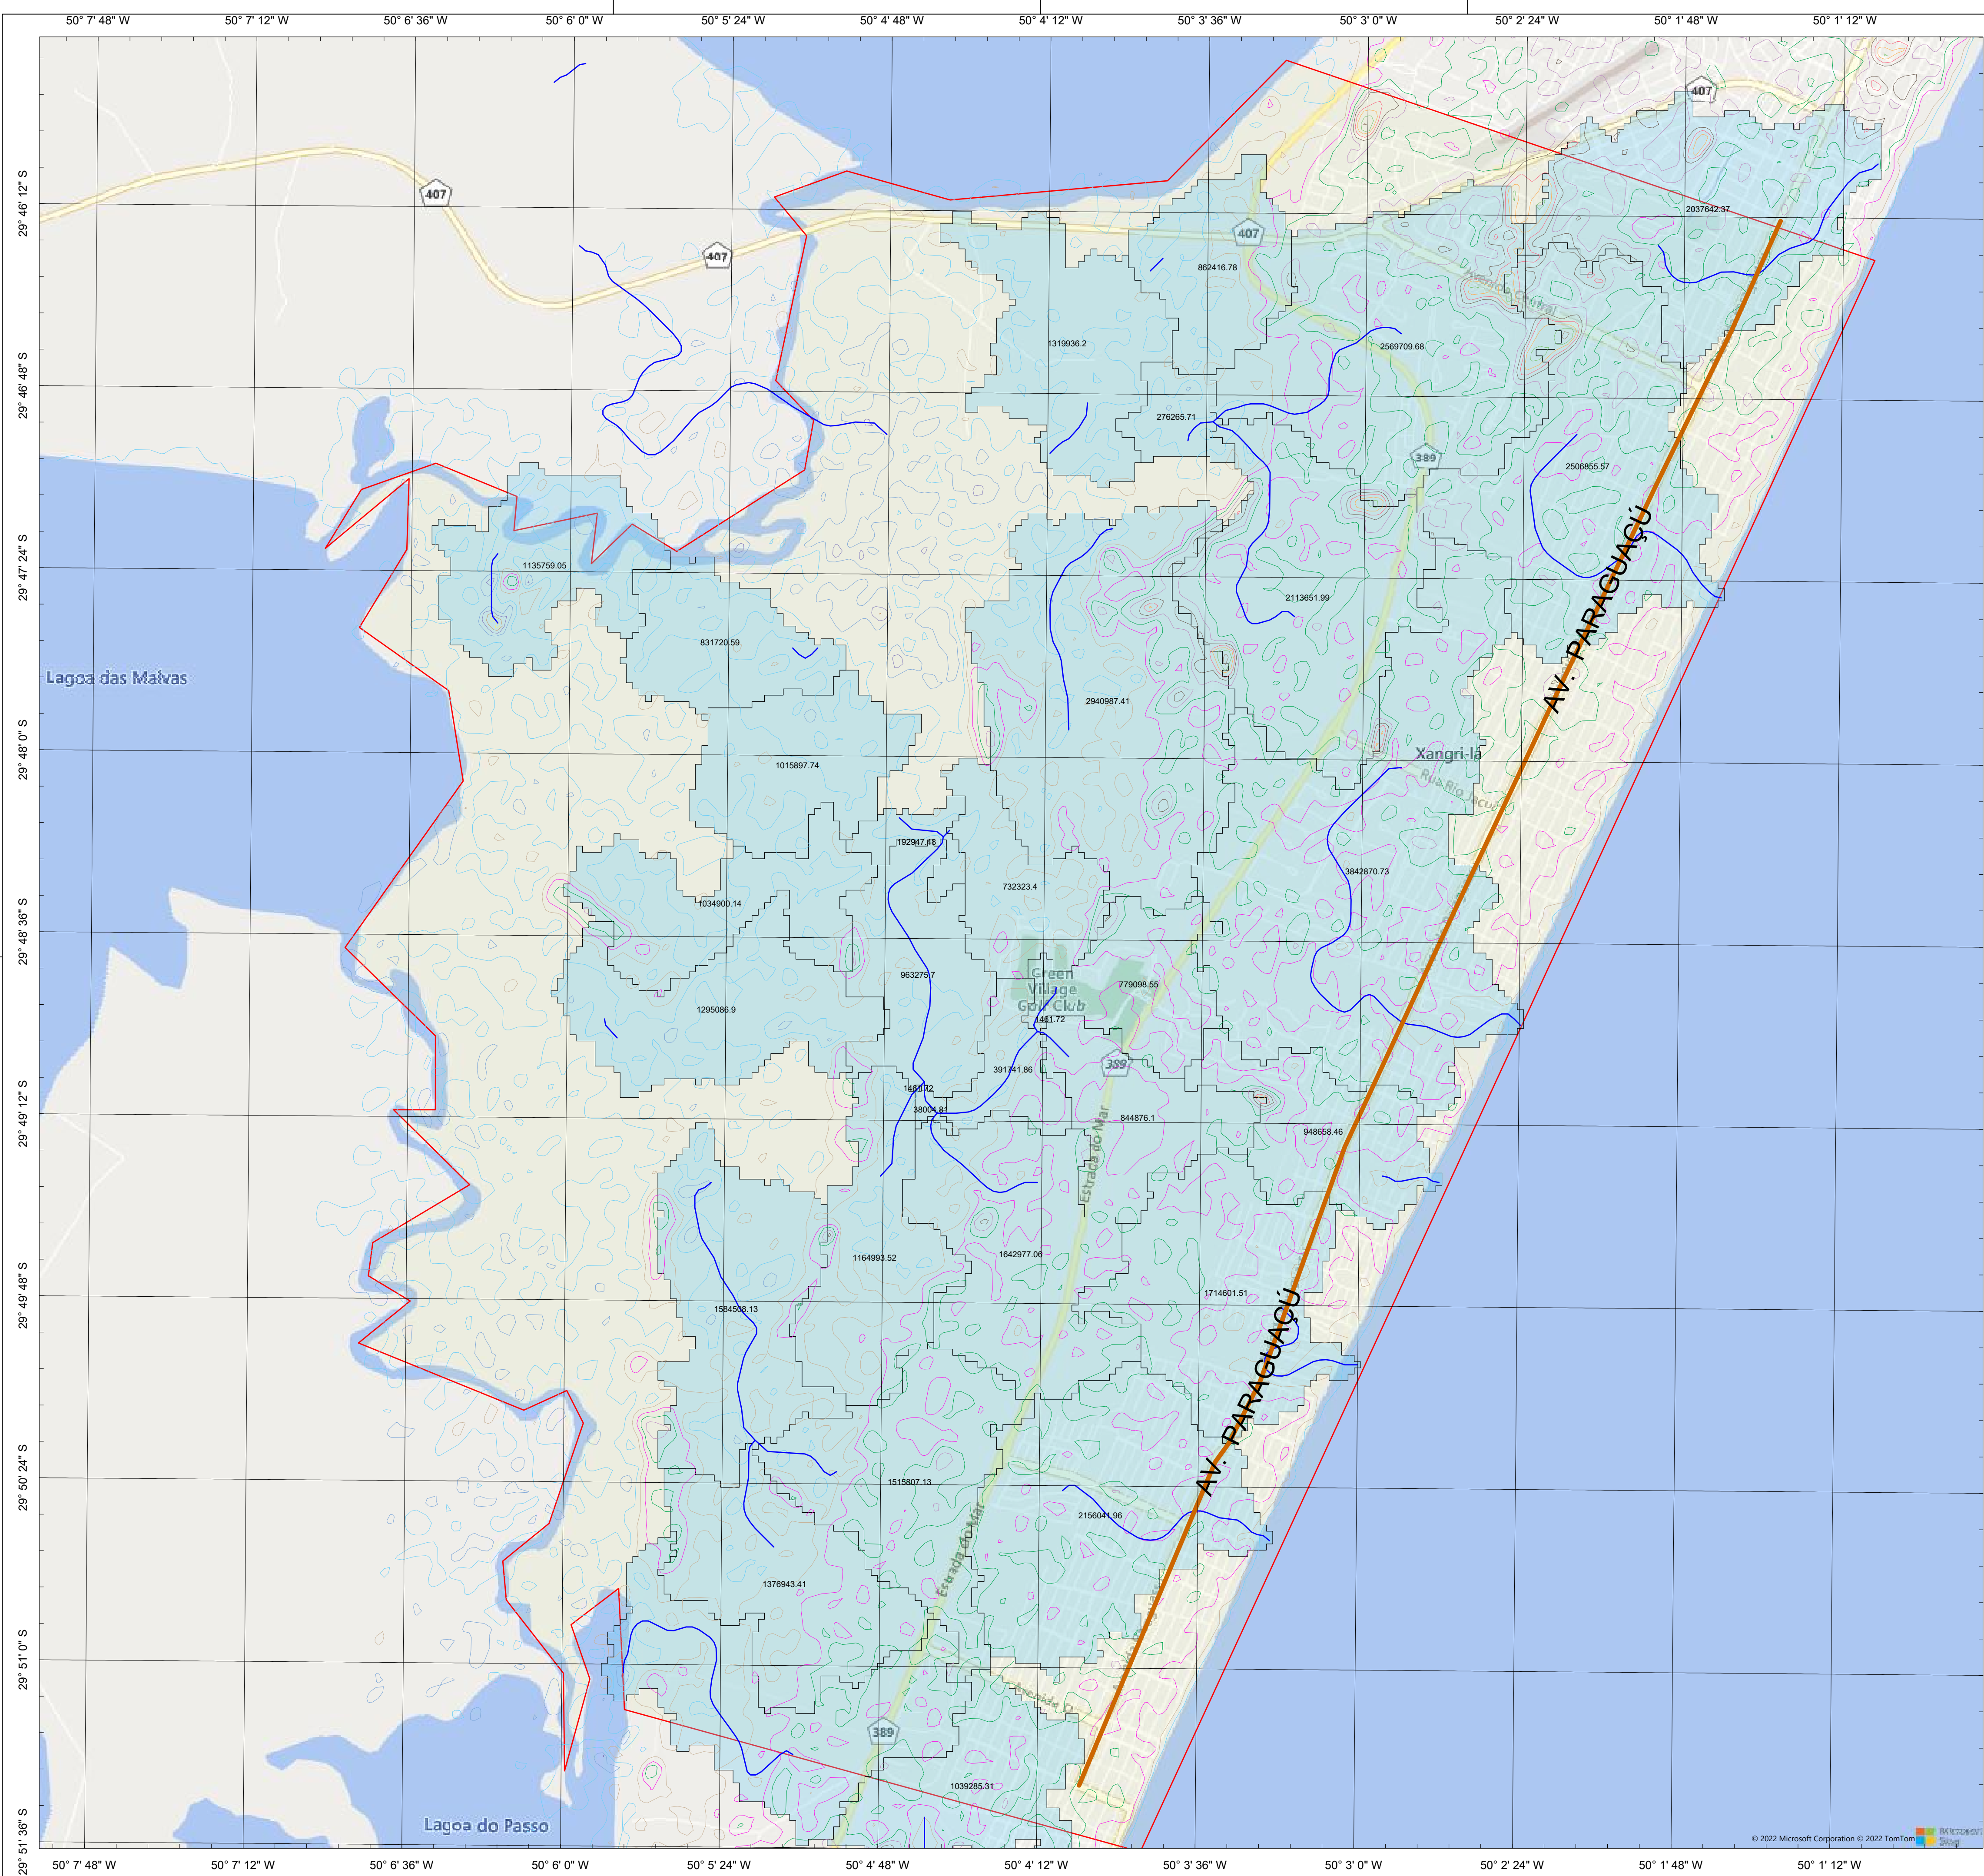


- LEGENDA**
- CURVAS DE NÍVEL_8 m
 - CURVAS DE NÍVEL_-6 m
 - CURVAS DE NÍVEL_6 m
 - CURVAS DE NÍVEL_-4 m
 - CURVAS DE NÍVEL_4 m
 - CURVAS DE NÍVEL_30 m
 - CURVAS DE NÍVEL_28 m
 - CURVAS DE NÍVEL_26 m
 - CURVAS DE NÍVEL_24 m
 - CURVAS DE NÍVEL_22 m
 - CURVAS DE NÍVEL_20 m
 - CURVAS DE NÍVEL_-2 m
 - CURVAS DE NÍVEL_2 m
 - CURVAS DE NÍVEL_18 m
 - CURVAS DE NÍVEL_16 m
 - CURVAS DE NÍVEL_14 m
 - CURVAS DE NÍVEL_12 m
 - CURVAS DE NÍVEL_10 m
 - CURVAS DE NÍVEL_0 m
 - MACROBACIAS
 - XANGRILÁ
 - LINHAS DE DRENAGEM
 - AV. PARAGUASSÚ

					
RESPONSÁVEL TÉCNICO: Diana Marduca (Responsável Técnico) CREA 164806		CLIENTE		ESCALA	
		PREFEITURA MUNICIPAL DE XANGRILÁ		HORIZ. 1/20.000	
		TÍTULO		DATA:	
		REVITALIZAÇÃO AV. PARAGUASSÚ		MAR/22	
		REVITALIZAÇÃO E PAVIMENTAÇÃO		REV:	
		ASSUNTO		PRONÓIA	
PROPRIETÁRIO:		MAPA DAS MACROBACIAS DE XANGRILÁ		01/01	
Prefeitura Municipal de Xangrilá		PLANTA			

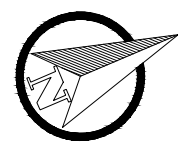

LEGENDA

 

ARRUAMENTOS



LINHAS COLETORAS DE DRENAGEM

PD - X PONTOS DE DESAGUE







RESPONSÁVEL TÉCNICO:
Daniel Marinho (Responsável Técnico)
CREA 164.909

CLIENTE: PREFEITURA MUNICIPAL DE XANGRI-LÁ
TÍTULO: REVITALIZAÇÃO AV. PARAGUASSU
REVITALIZAÇÃO E PAVIMENTAÇÃO
ASSUNTO: MAPA DOS PONTOS DE DEFLUÍO FINAL LICENCIADOS
PLANTA BAIXA



ESCALA: 1/10.000
HORIZ.: 1/10.000
VERT.: 1/10.000
DATA: MAR/22
REV.: 00
PRANCHAS: 1 / 11

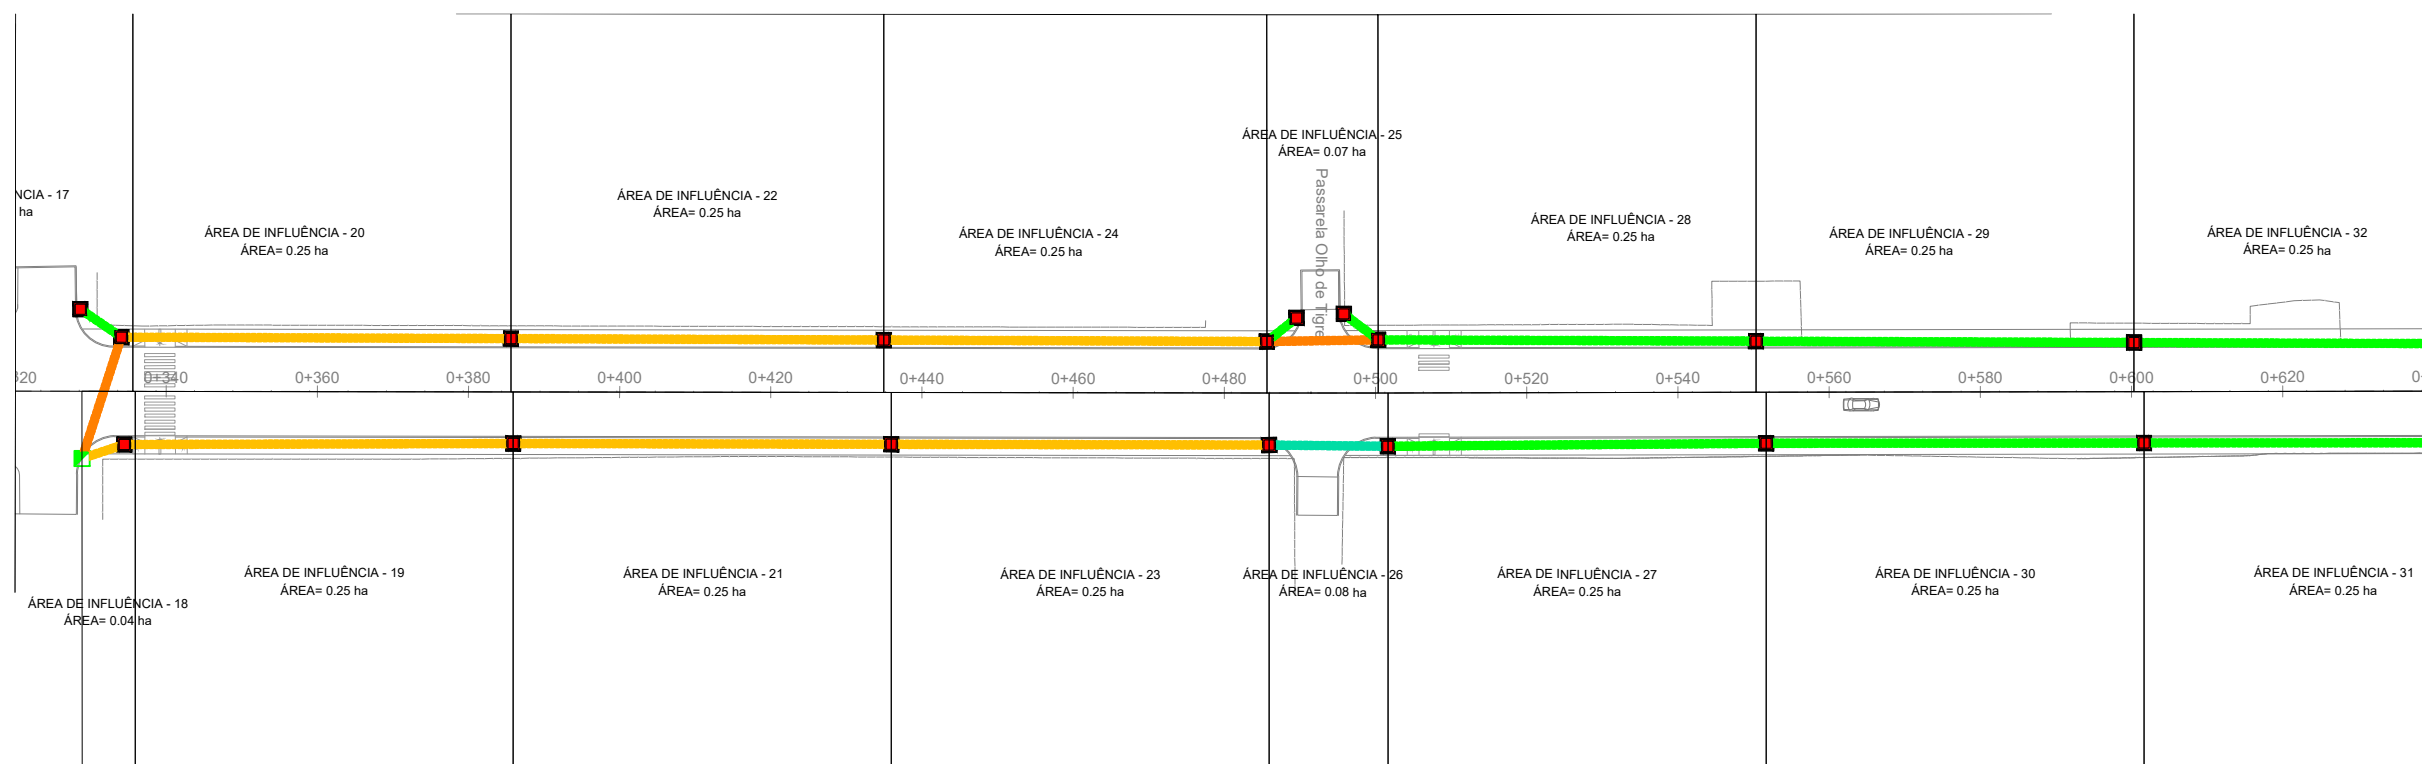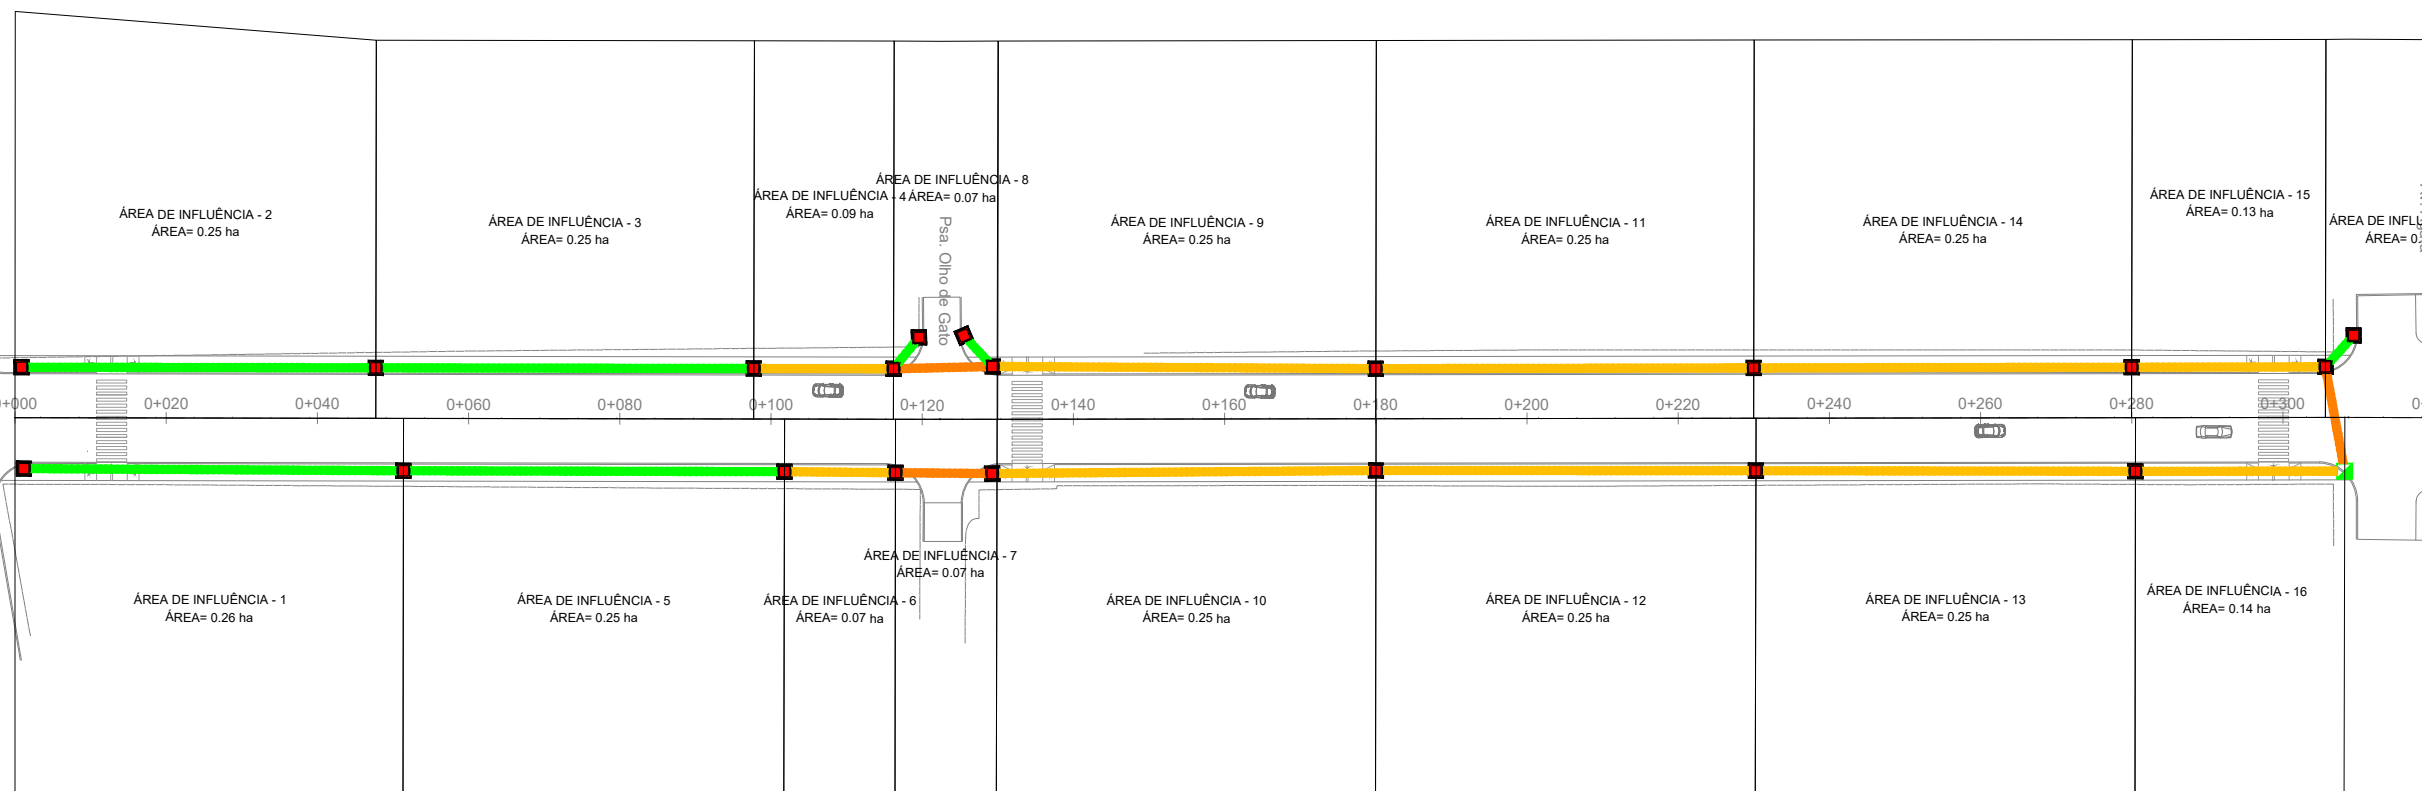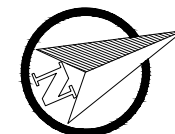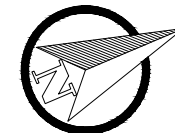

RESPONSÁVEL TÉCNICO:
Daniel Manduca (Responsável Técnico)
CREA 164806

ART:

PROPRIETÁRIO:
Prefeitura Municipal de Xangri-Lá

CLIENTE **PREFEITURA MUNICIPAL DE XANGRI-LÁ**

TÍTULO **REVITALIZAÇÃO AV. PARAGUASSÚ
REVITALIZAÇÃO E PAVIMENTAÇÃO**

ASSUNTO **PLANTA DAS MICROBACIAS DE CONTRIBUIÇÃO
PLANTA BAIXA**





Rev.00

ESCALA
HORIZ. 1/1.000
VERT. 1/1.000

DATA:
MAR/22

REV:
00

PRANCHA
2 / 11

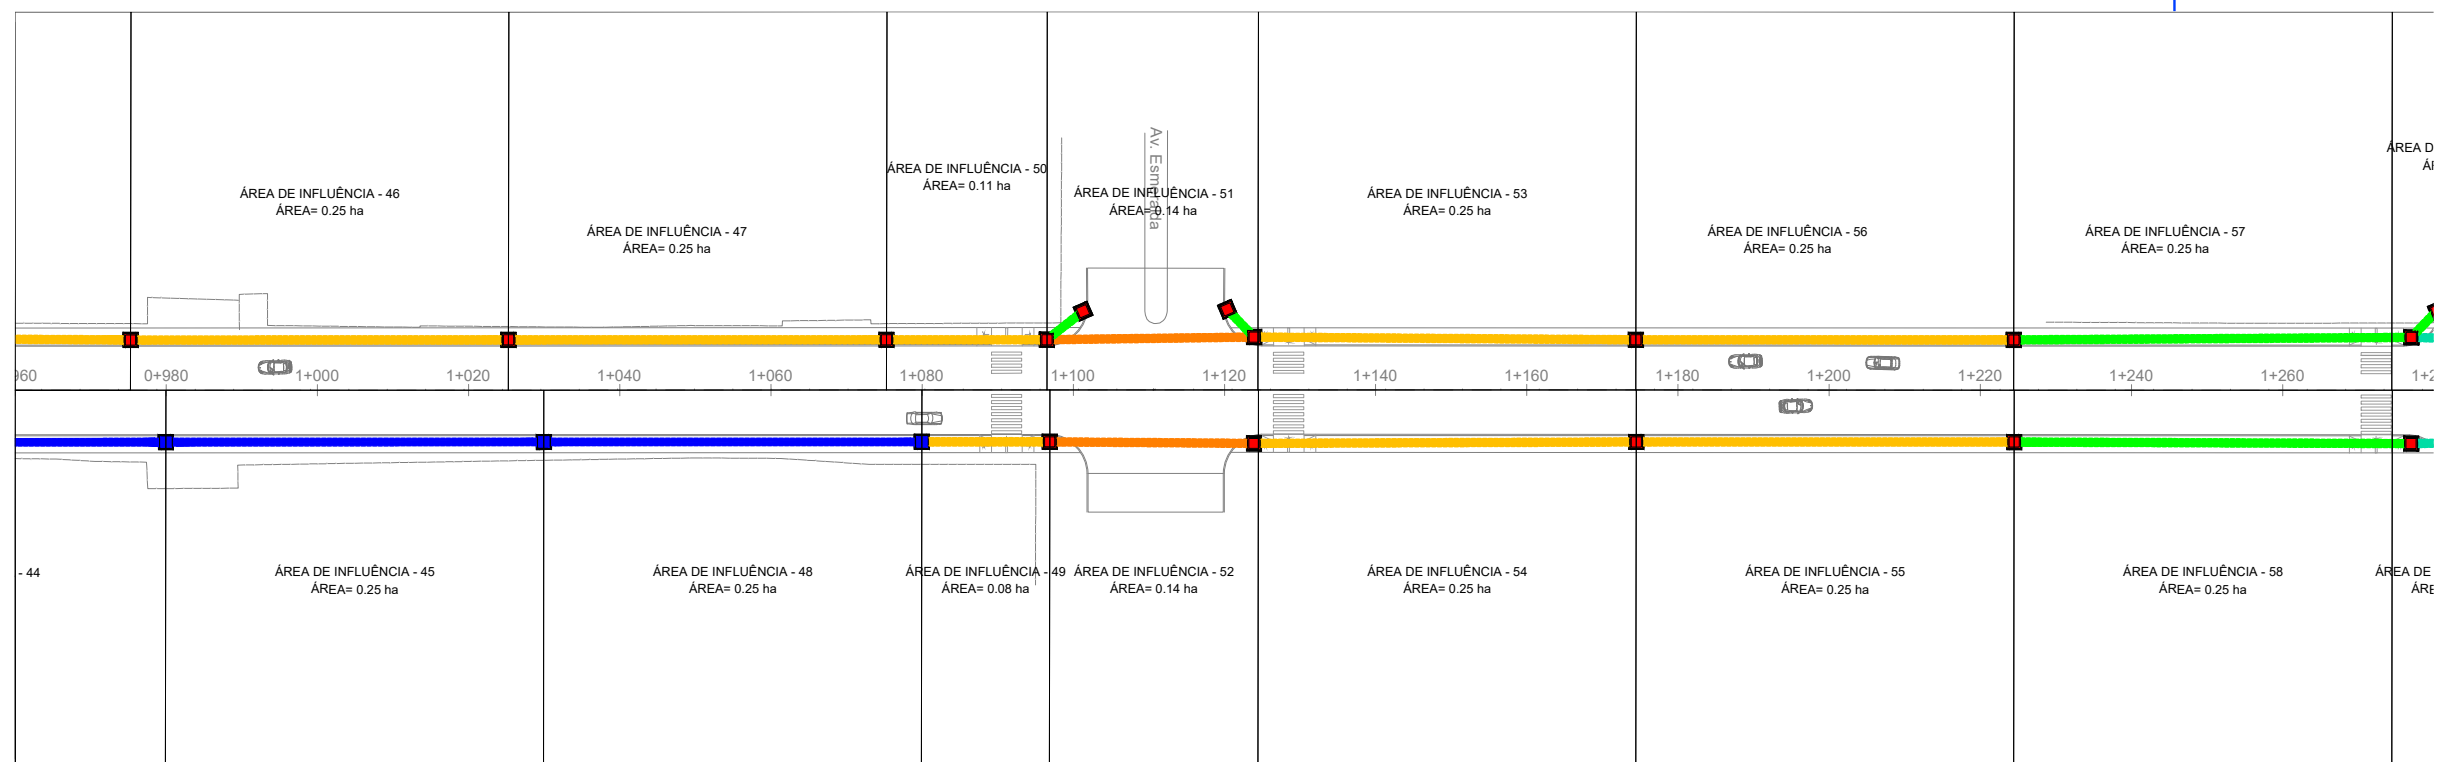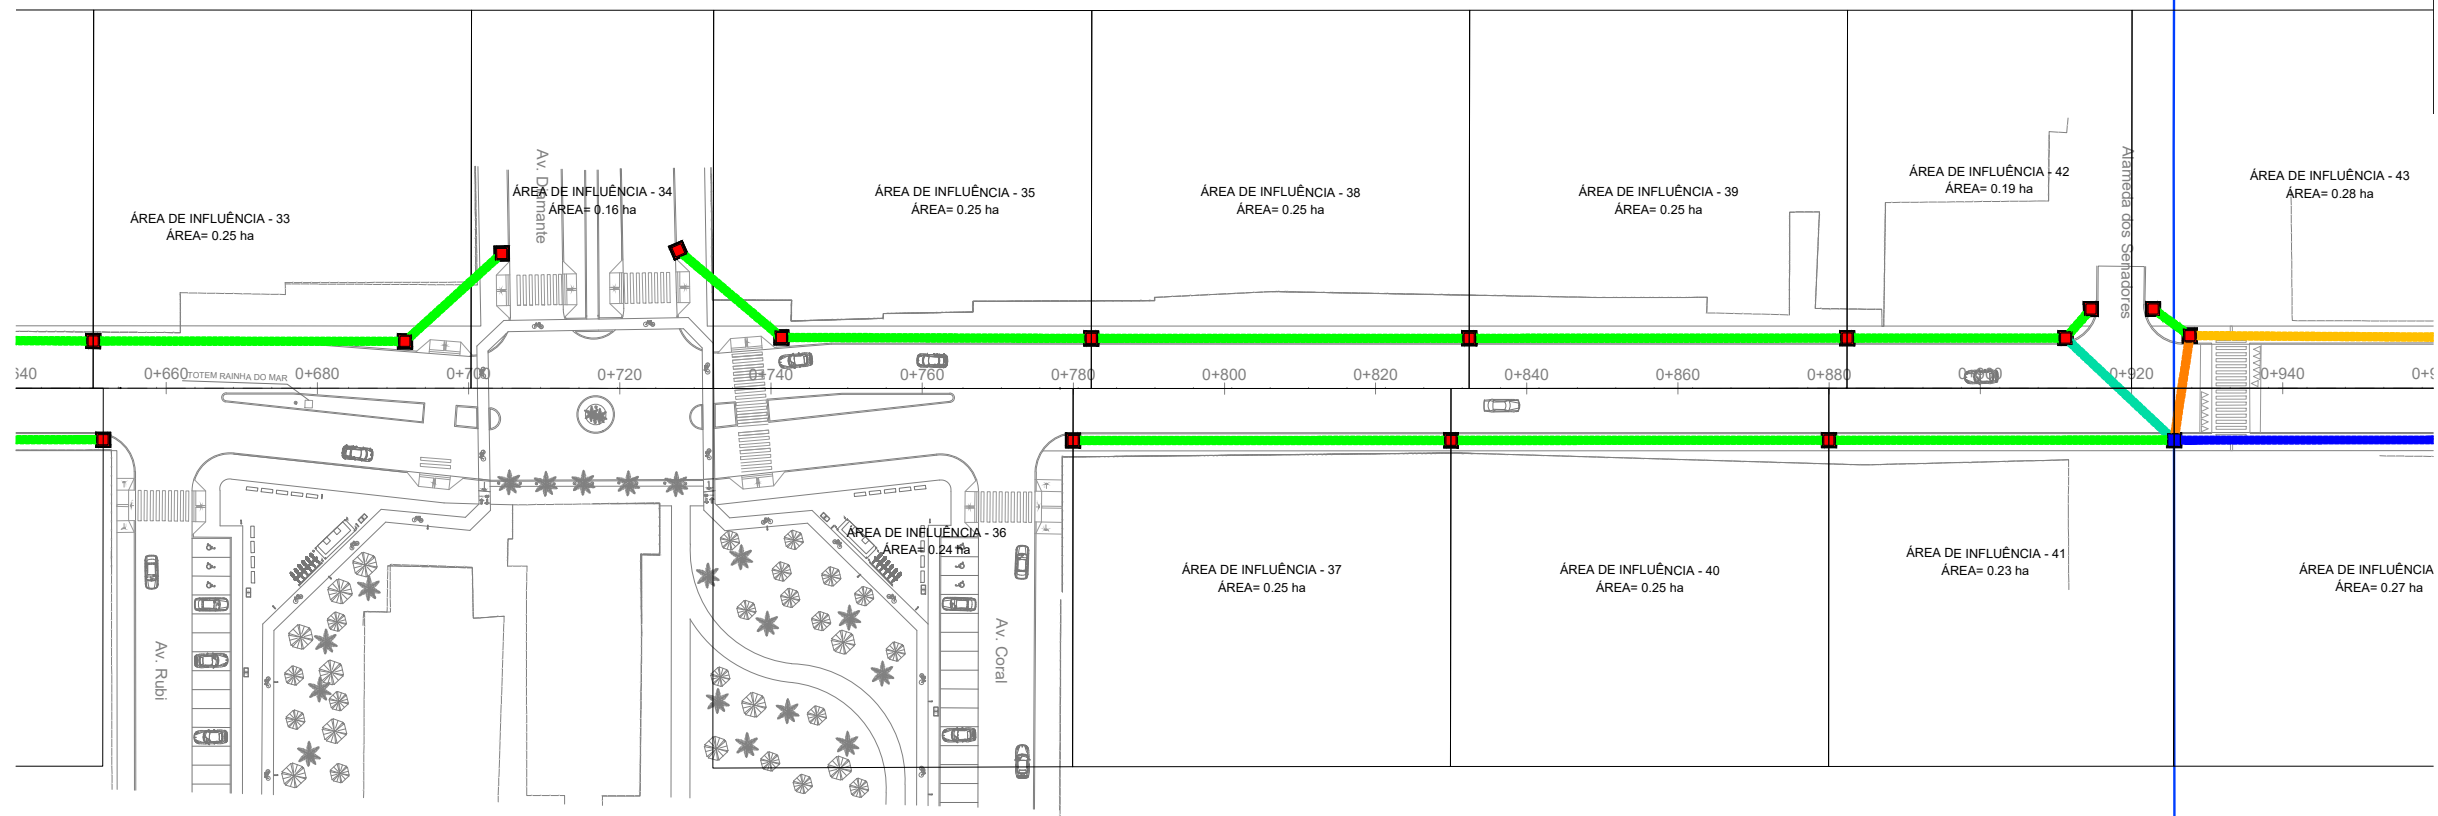

RESPONSÁVEL TÉCNICO:
Daniel Manduca (Responsável Técnico)
CREA 164806

ART:

PROPRIETÁRIO:
Prefeitura Municipal de Xangri-Lá

CLIENTE PREFEITURA MUNICIPAL DE XANGRI-LÁ

TÍTULO REVITALIZAÇÃO AV. PARAGUASSU
REVITALIZAÇÃO E PAVIMENTAÇÃO

ASSUNTO PLANTA DAS MICROBACIAS DE CONTRIBUIÇÃO
PLANTA BAIXA





Rev.00

ESCALA
HORIZ. 1/1.000
VERT. 1/1.000

DATA:
MAR/22

REV:
00

FRANCHA
3/11

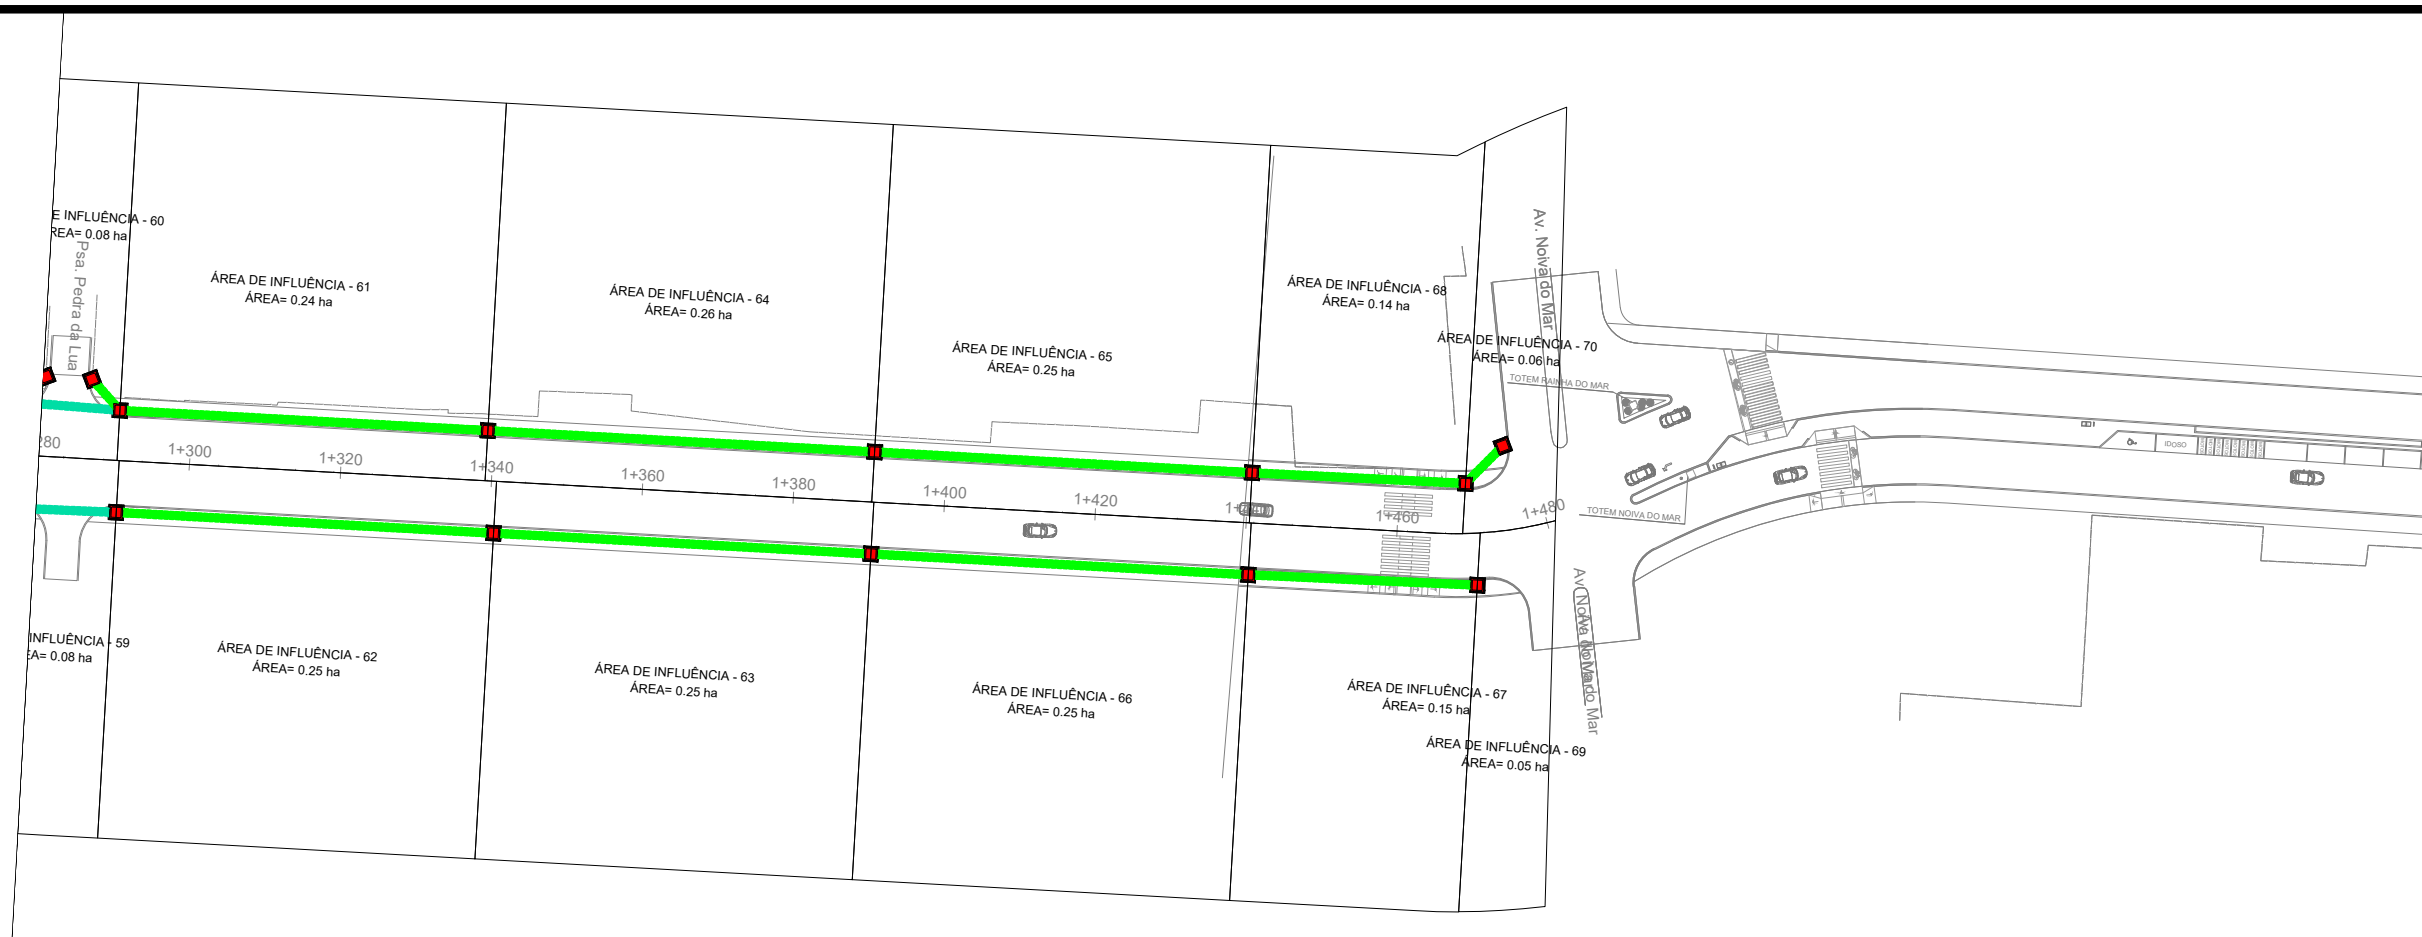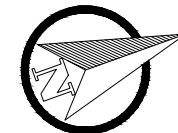

RESPONSÁVEL TÉCNICO:
Daniel Manduca (Responsável Técnico)
CREA 164806

ART:

PROPRIETÁRIO:
Prefeitura Municipal de Xangri-Lá

CLIENTE PREFEITURA MUNICIPAL DE XANGRI-LÁ

TÍTULO REVITALIZAÇÃO AV. PARAGUASSÚ
REVITALIZAÇÃO E PAVIMENTAÇÃO

ASSUNTO PLANTA DAS MICROBIAS DE CONTRIBUIÇÃO
PLANTA BAIXA





Rev.00

ESCALA
HORIZ. 1/1.000
VERT. 1/1.000


DATA:
MAR/22

REV:
00


PRANCHA
4 / 11

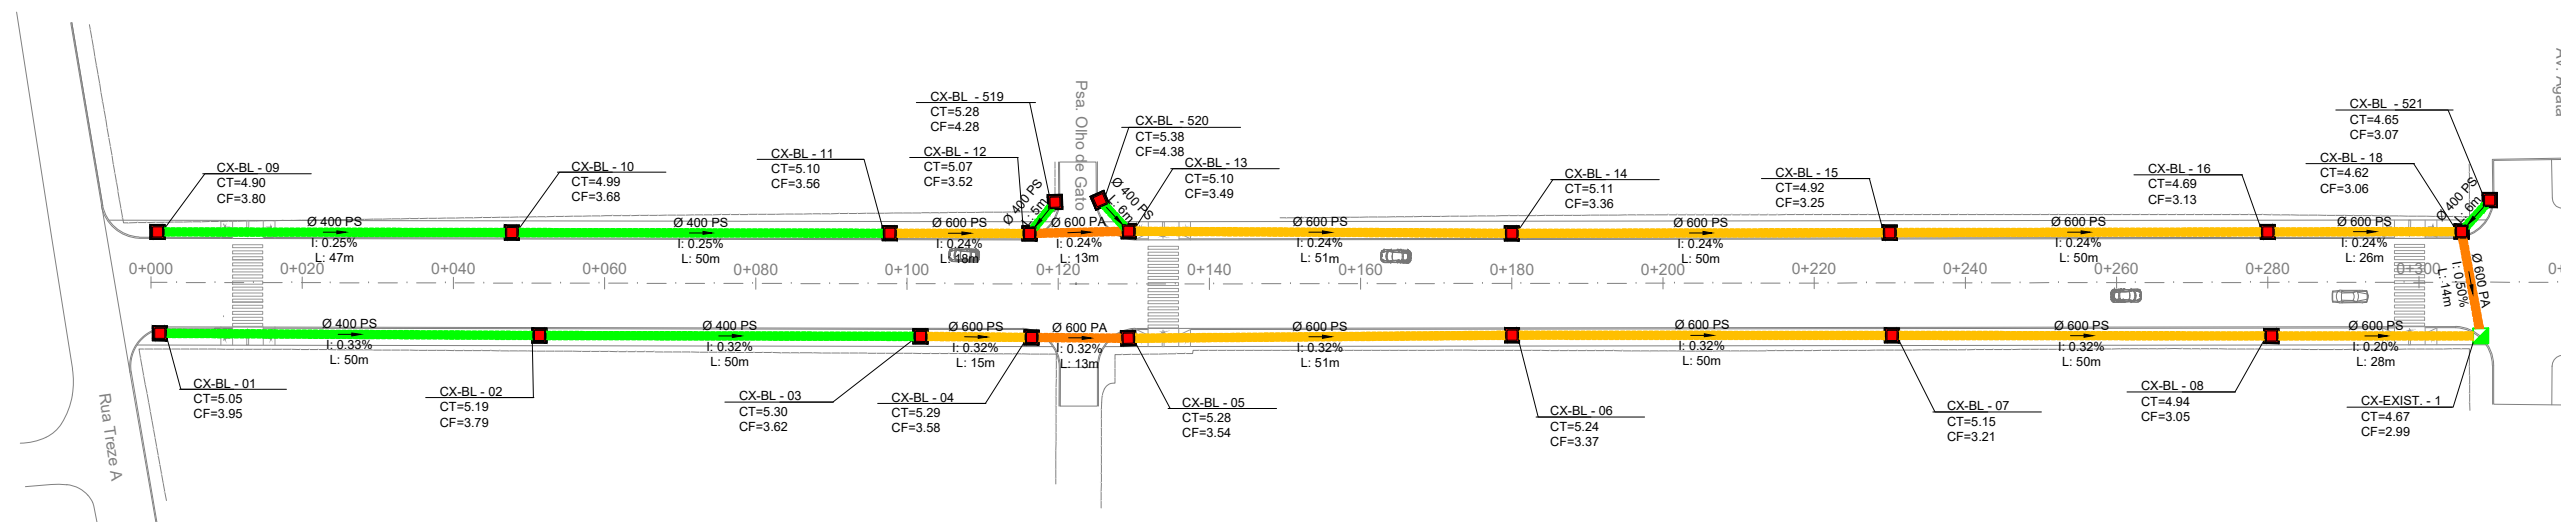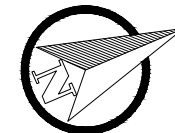

PERFIL Eixo Paraguassú

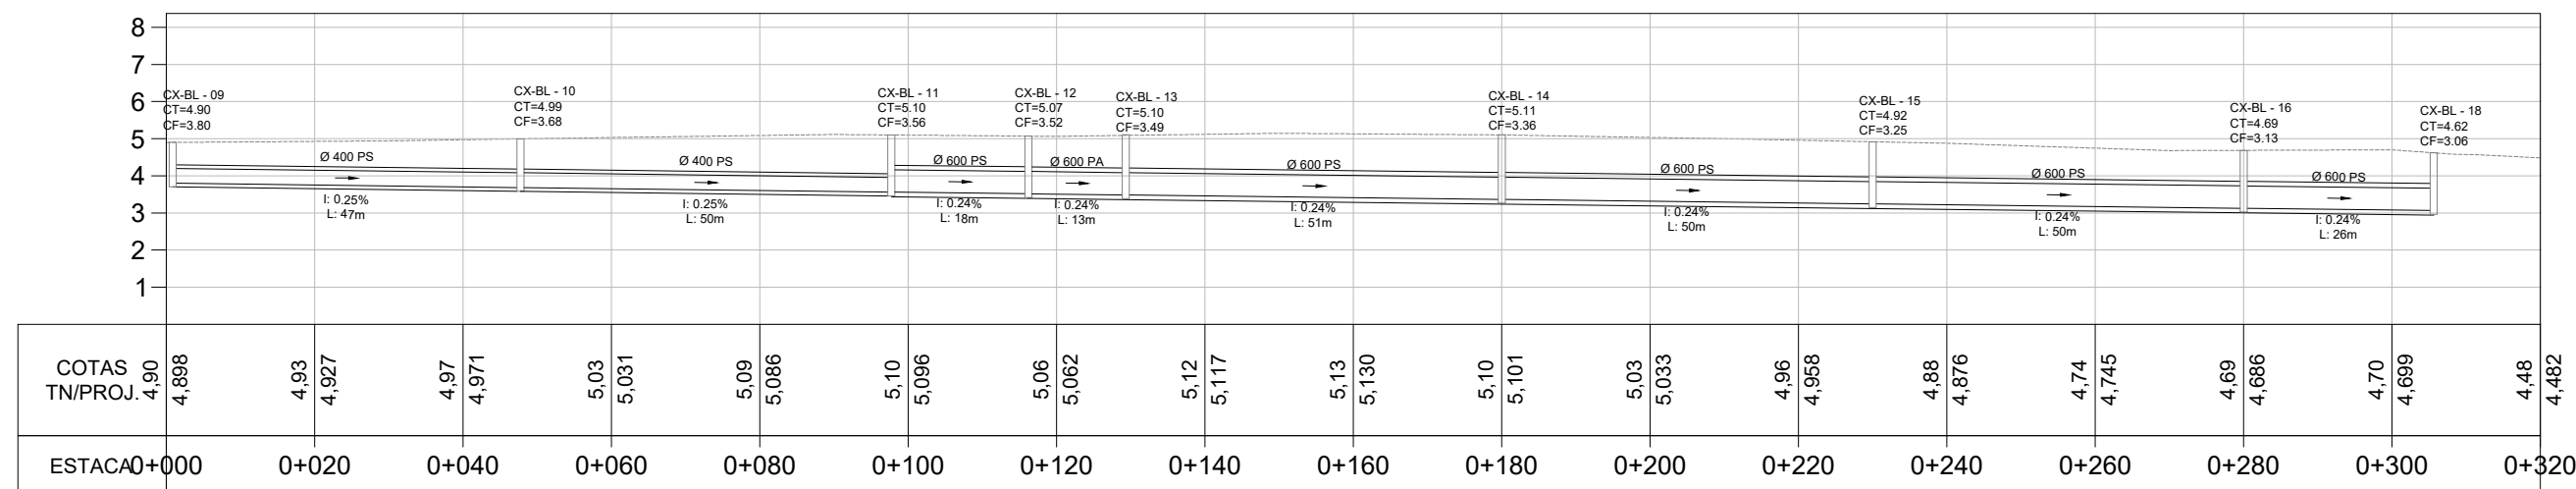

PERFIL Eixo Paraguassú

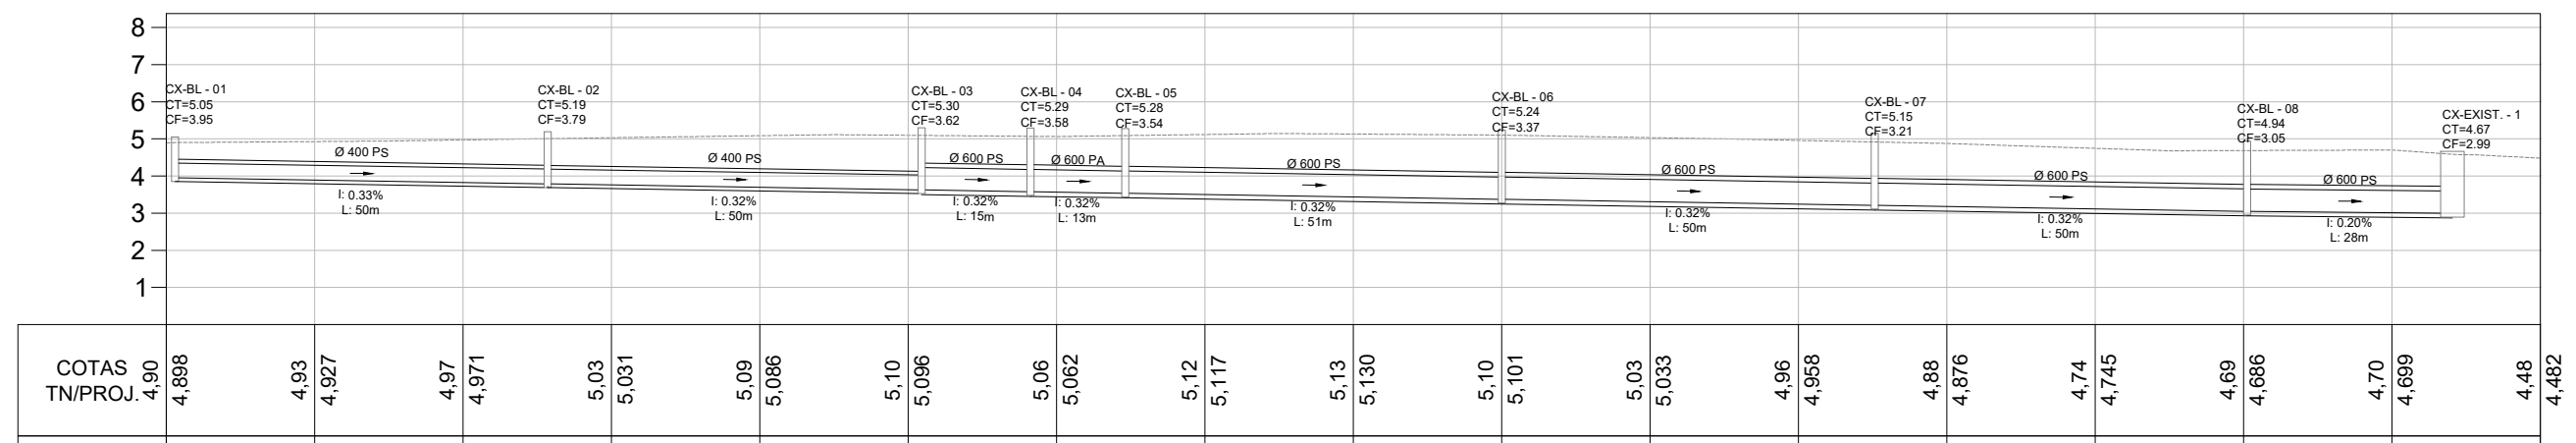

LEGENDA

- Bueiro Simples PS1 Ø400mm
- Bueiro Simples PA1 Ø400mm
- Bueiro Simples PS1 Ø600mm
- Bueiro Simples PA1 Ø600mm
- Bueiro Simples PA1 Ø800mm
- Bueiro Simples PA1 Ø1000mm
- Caixa Coletora + Boca de Lobo 0,80x0,80 (Int.)
- Caixa Coletora + Boca de Lobo 1,50x1,50 (Int.)
- Caixa Coletora Existente



DRENAGEM

RESPONSÁVEL TÉCNICO:
Daniel Manduca (Responsável Técnico)
CREA 164806

CLIENTE **PREFEITURA MUNICIPAL DE XANGRI-LÁ**

ESCALA
HORIZ. 1/1.000
VERT. 1/200

PROPRIETÁRIO:
Prefeitura Municipal de Xangri-Lá



TÍTULO **REVITALIZAÇÃO AV. PARAGUASSÚ**
REVITALIZAÇÃO E PAVIMENTAÇÃO

DATA: MAR/22
REV: 00


ASSUNTO **REDE DE DRENAGEM**
PLANTA BAIXA E PERFIS

FRANCHA
5/11




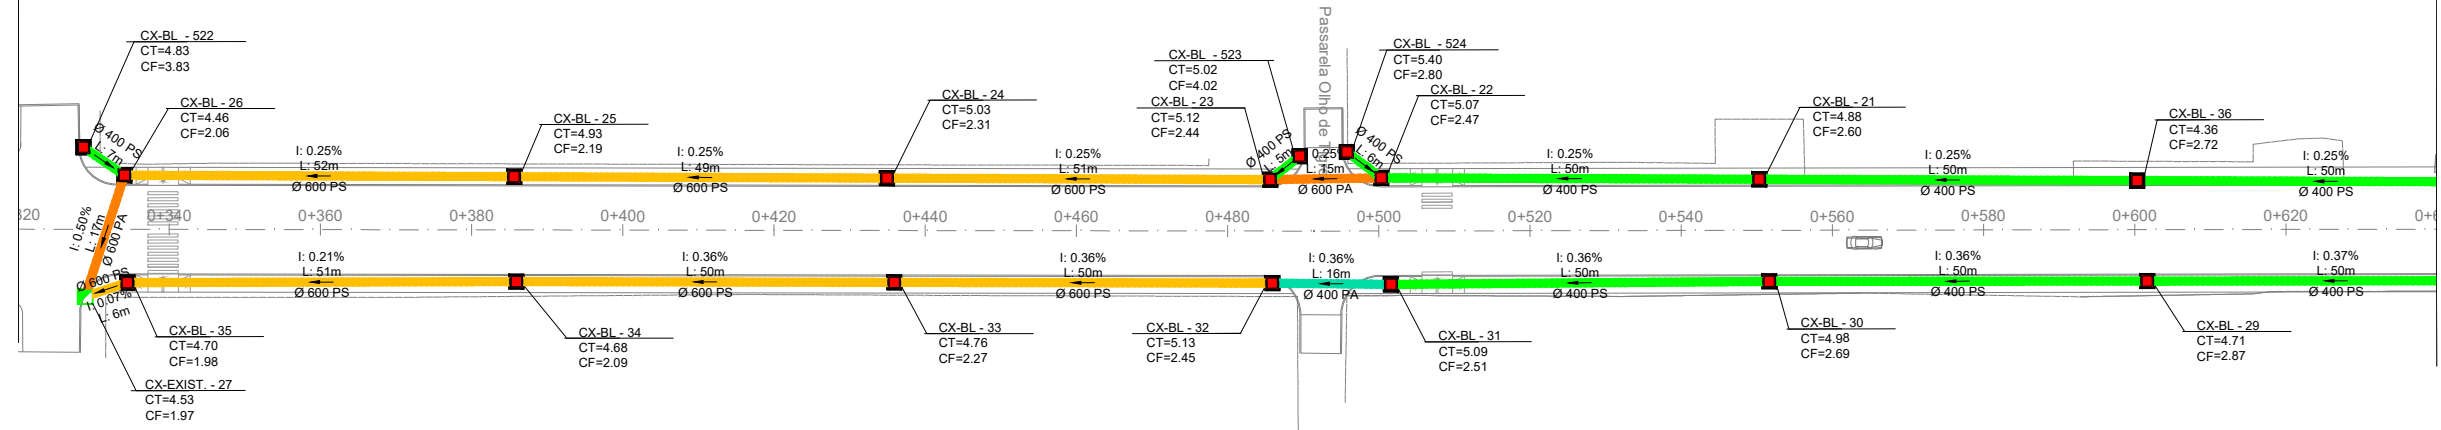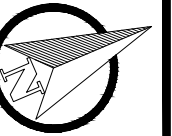

PERFIL Eixo Paraguassú

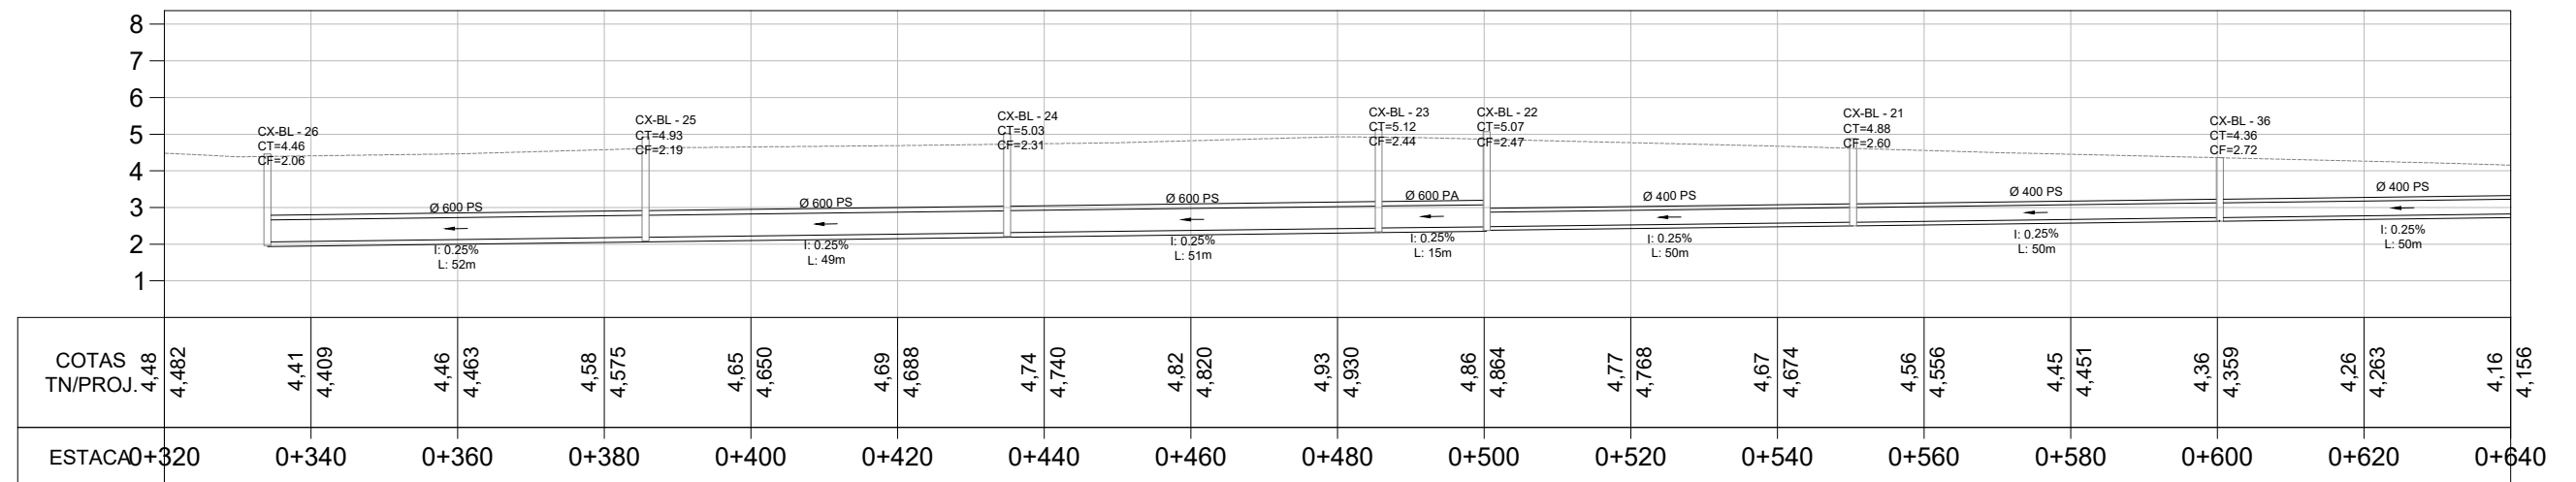

PERFIL Eixo Paraguassú

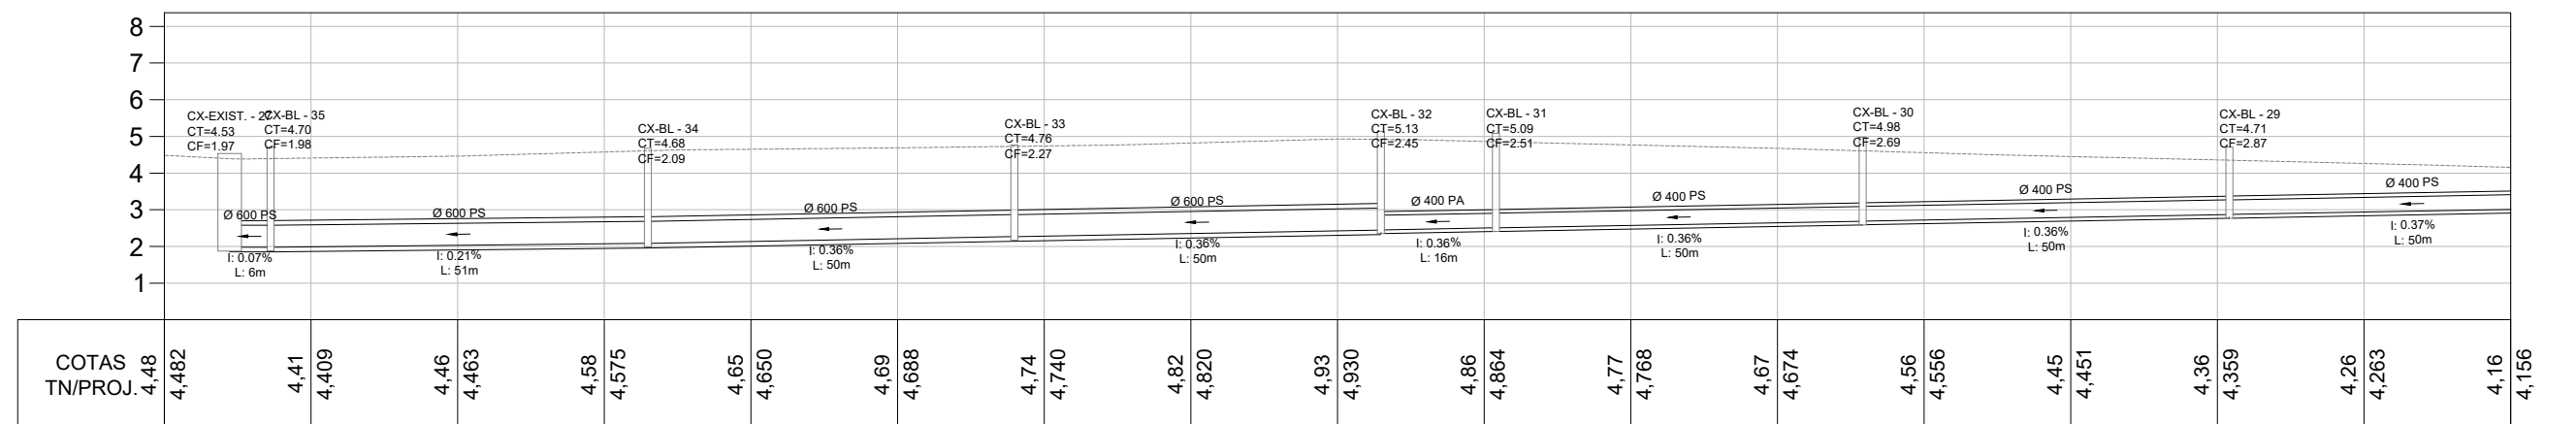

LEGENDA

- Bueiro Simples PS1 Ø400mm
- Bueiro Simples PA1 Ø400mm
- Bueiro Simples PS1 Ø600mm
- Bueiro Simples PA1 Ø600mm
- Bueiro Simples PA1 Ø800mm
- Bueiro Simples PA1 Ø1000mm
- Caixa Coletora + Boca de Lobo 0,80x0,80 (Int.)
- Caixa Coletora + Boca de Lobo 1,50x1,50 (Int.)
- Caixa Coletora Existente



RESPONSÁVEL TÉCNICO:
Daniel Manduca (Responsável Técnico)
CREA 164806

PROPRIETÁRIO:
Prefeitura Municipal de Xangri-Lá

CLIENTE **PREFEITURA MUNICIPAL DE XANGRI-LÁ**

TÍTULO **REVITALIZAÇÃO AV. PARAGUASSÚ**
REVITALIZAÇÃO E PAVIMENTAÇÃO

ASSUNTO **REDE DE DRENAGEM**
PLANTA BAIXA E PERFIS





Rev.00


ESCALA
HORIZ. 1/1.000
VERT. 1/200

DATA: MAR/22
REV: 00


FRANCHA
6 / 11

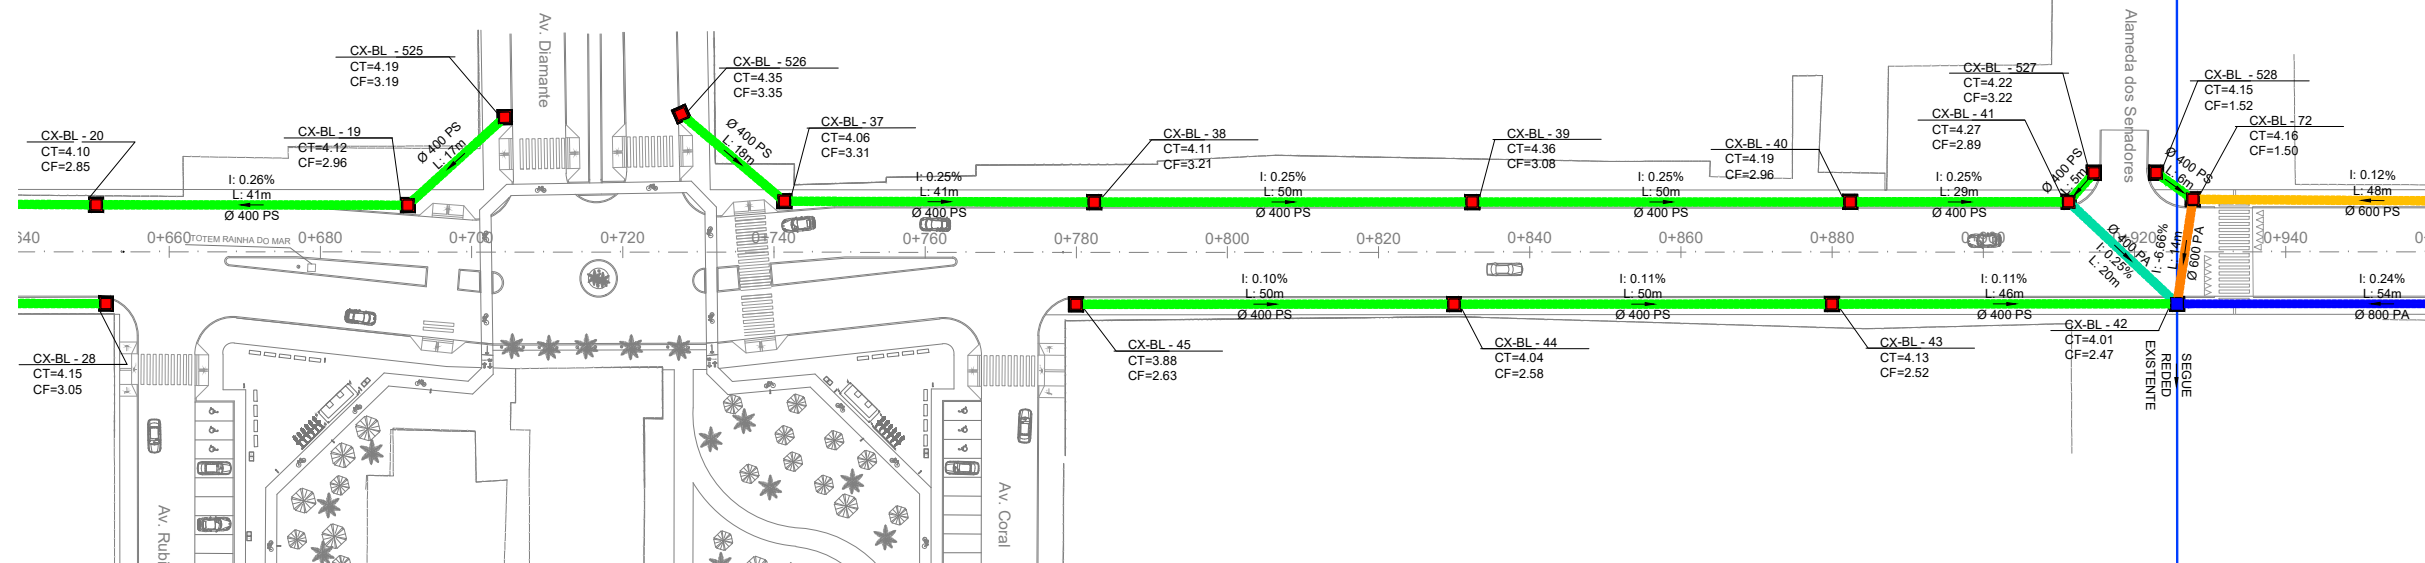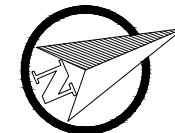

PERFIL Eixo Paraguassú

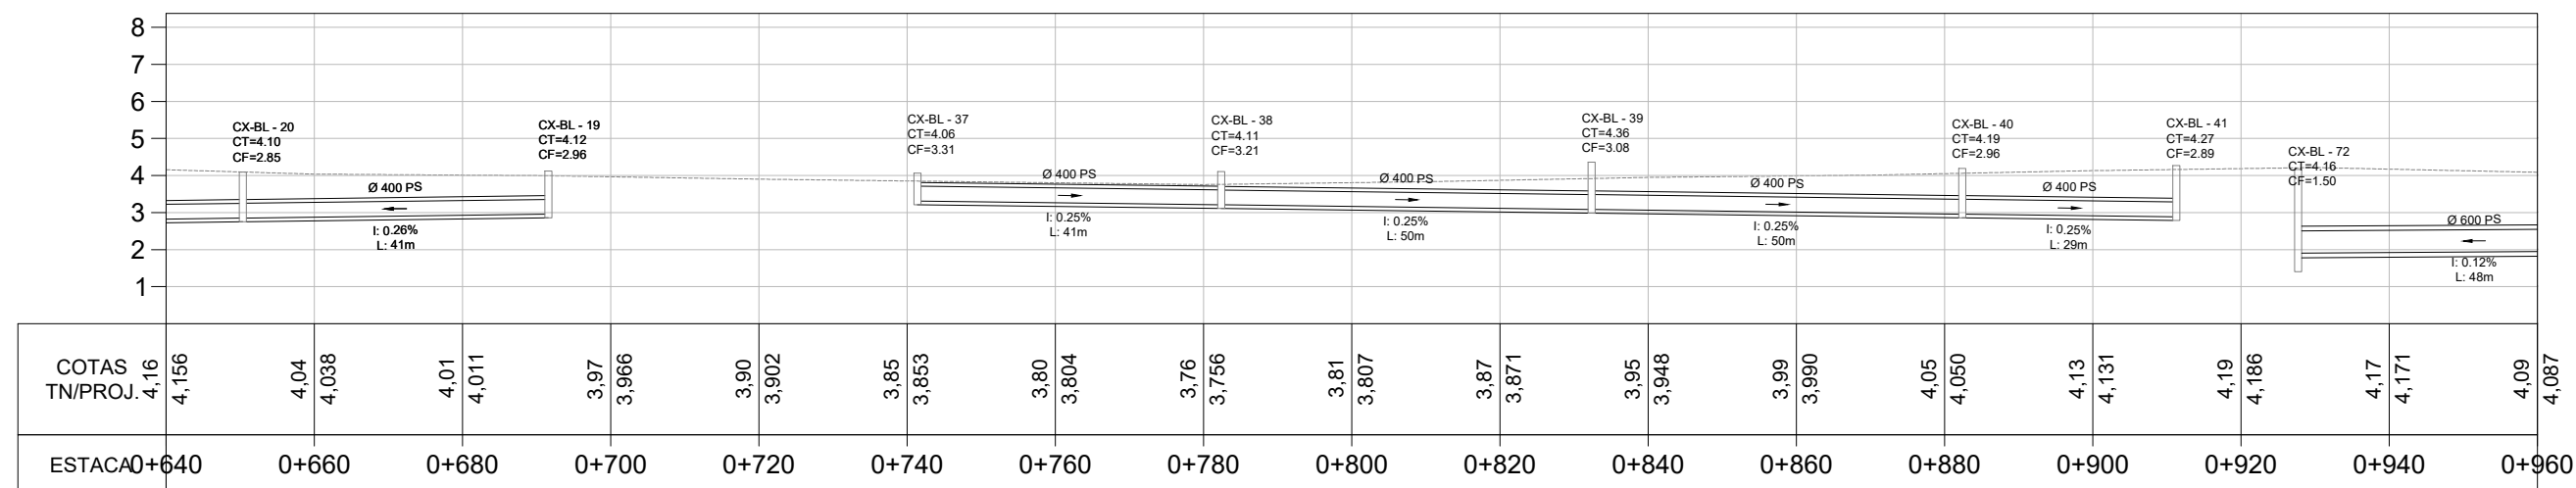

PERFIL Eixo Paraguassú

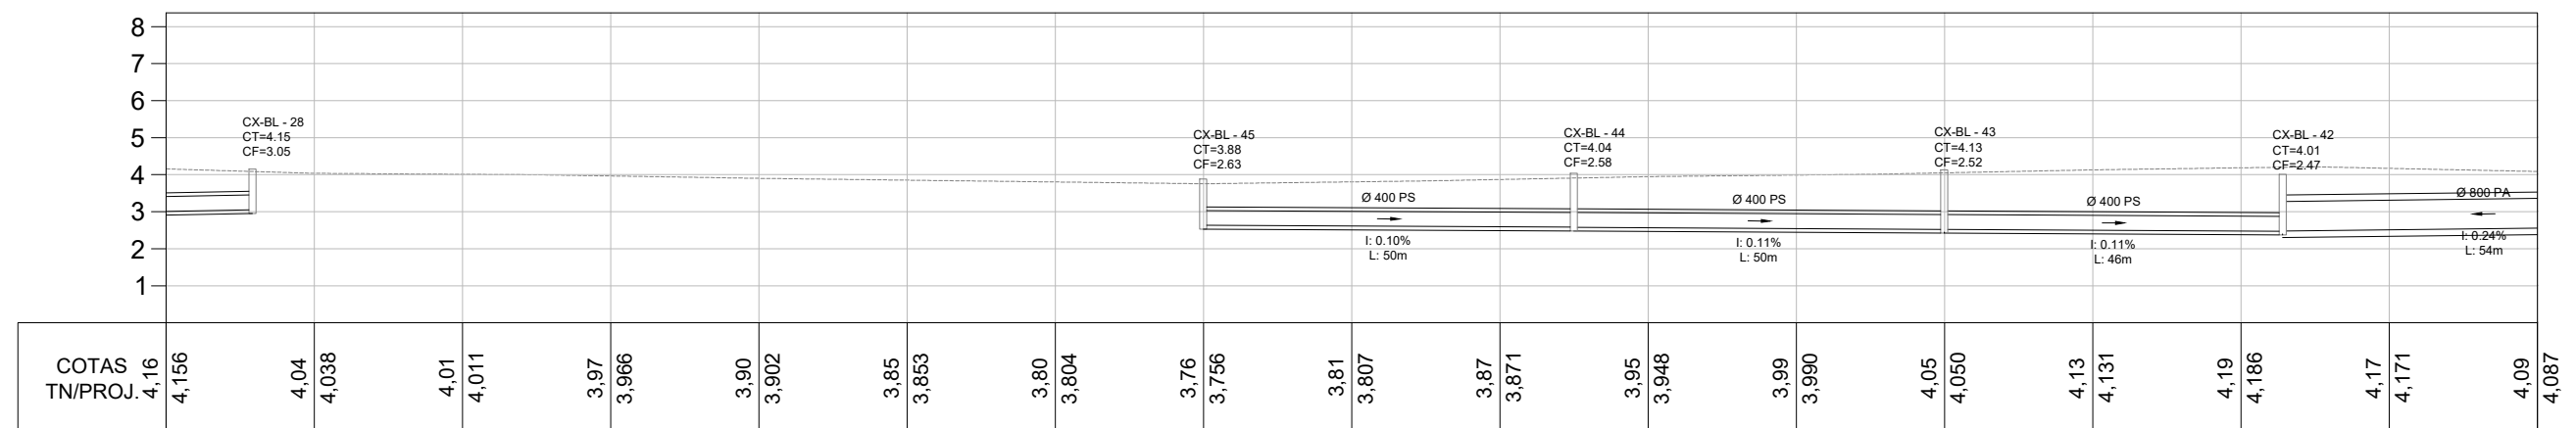

LEGENDA

- Bueiro Simples PS1 Ø400mm
- Bueiro Simples PA1 Ø400mm
- Bueiro Simples PS1 Ø600mm
- Bueiro Simples PA1 Ø600mm
- Bueiro Simples PA1 Ø800mm
- Bueiro Simples PA1 Ø1000mm
- Caixa Coletora + Boca de Lobo 0,80x0,80 (Int.)
- Caixa Coletora + Boca de Lobo 1,50x1,50 (Int.)
- Caixa Coletora Existente



RESPONSÁVEL TÉCNICO:
Daniel Manduca (Responsável Técnico)
CREA 164806

PROPRIETÁRIO:
Prefeitura Municipal de Xangri-Lá

CLIENTE
PREFEITURA MUNICIPAL DE XANGRI-LÁ

TÍTULO
REVITALIZAÇÃO AV. PARAGUASSÚ
REVITALIZAÇÃO E PAVIMENTAÇÃO

ASSUNTO
REDE DE DRENAGEM
PLANTA BAIXA E PERFIS





Rev.00

ESCALA
HORIZ. 1/1.000
VERT. 1/200


DATA:
MAR/22

REV:
00


FRANCHA
7 / 11

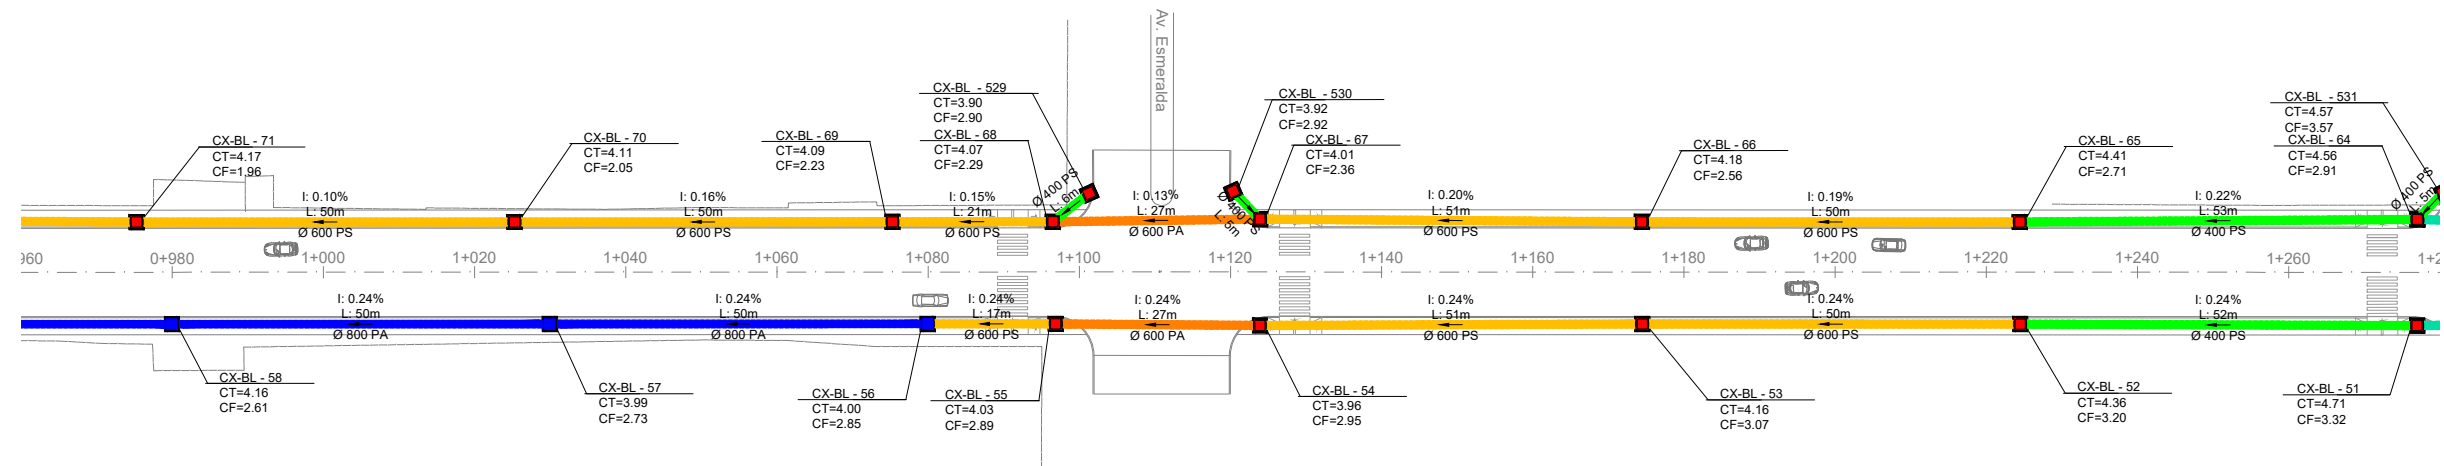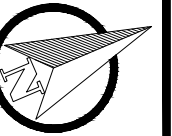

PERFIL Eixo Paraguassú

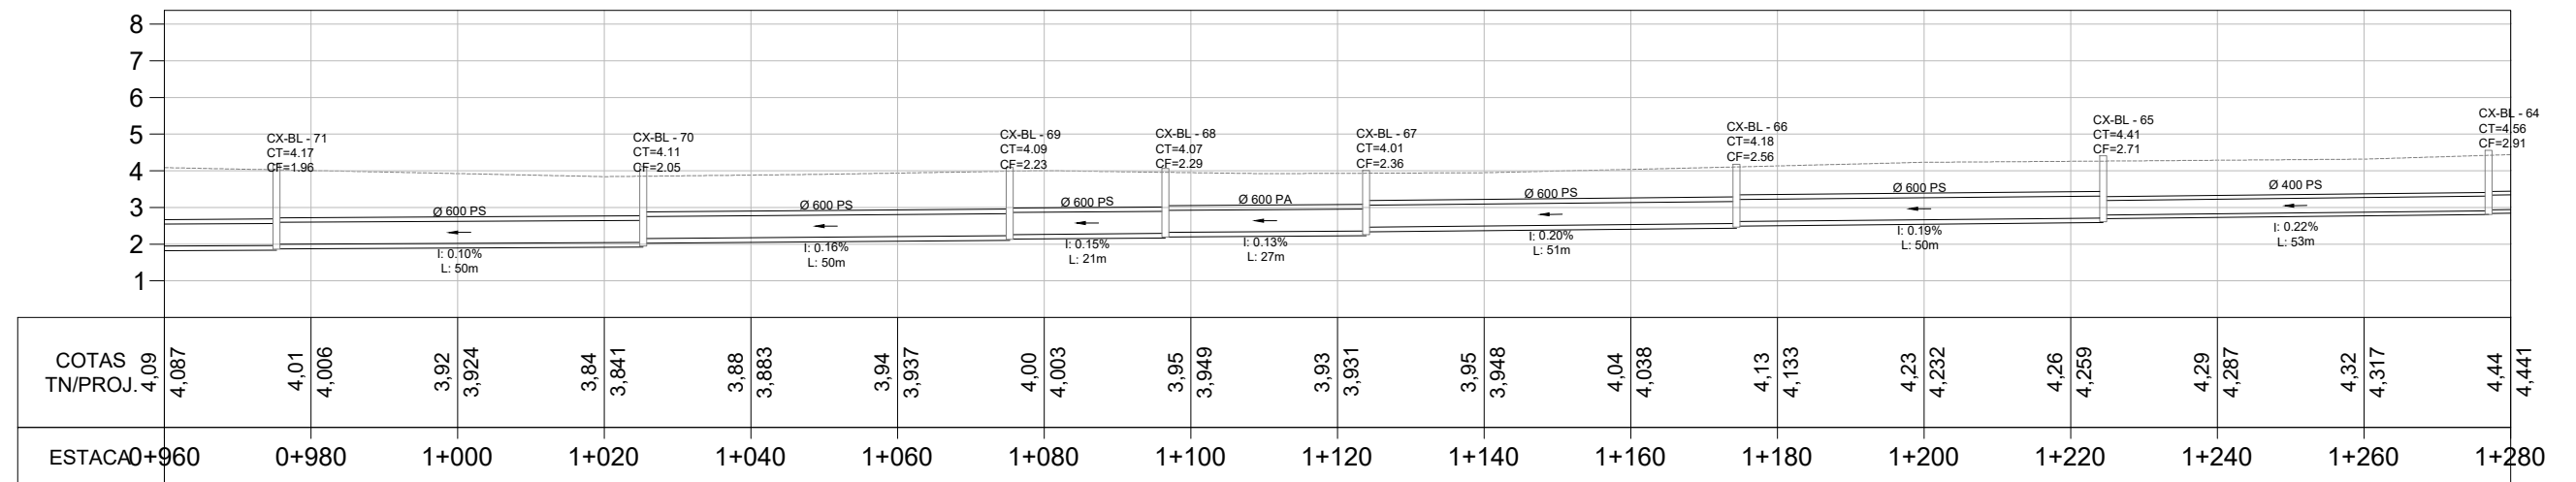

PERFIL Eixo Paraguassú

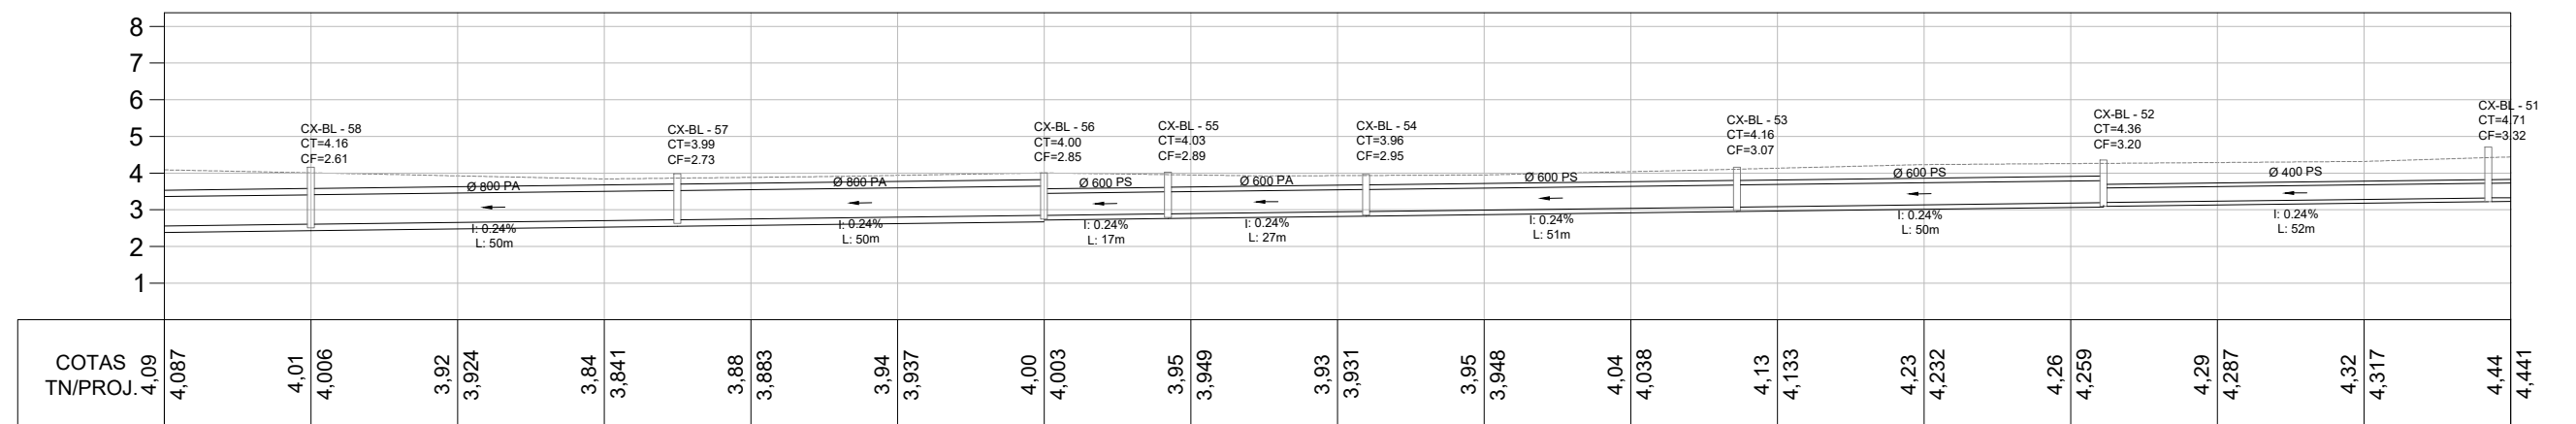

LEGENDA

- Bueiro Simples PS1 Ø400mm
- Bueiro Simples PA1 Ø400mm
- Bueiro Simples PS1 Ø600mm
- Bueiro Simples PA1 Ø600mm
- Bueiro Simples PA1 Ø800mm
- Bueiro Simples PA1 Ø1000mm
- Caixa Coletora + Boca de Lobo 0,80x0,80 (Int.)
- Caixa Coletora + Boca de Lobo 1,50x1,50 (Int.)
- Caixa Coletora Existente



RESPONSÁVEL TÉCNICO:
Daniel Manduca (Responsável Técnico)
CREA 164806

ART:

PROPRIETÁRIO:
Prefeitura Municipal de Xangri-Lá

CLIENTE **PREFEITURA MUNICIPAL DE XANGRI-LÁ**

TÍTULO **REVITALIZAÇÃO AV. PARAGUASSÚ**
REVITALIZAÇÃO E PAVIMENTAÇÃO

ASSUNTO **REDE DE DRENAGEM**
PLANTA BAIXA E PERFIS





Rev.00

ESCALA
HORIZ. 1/1.000
VERT. 1/200


DATA:
MAR/22

REV:
00


FRANCHA
8 / 11

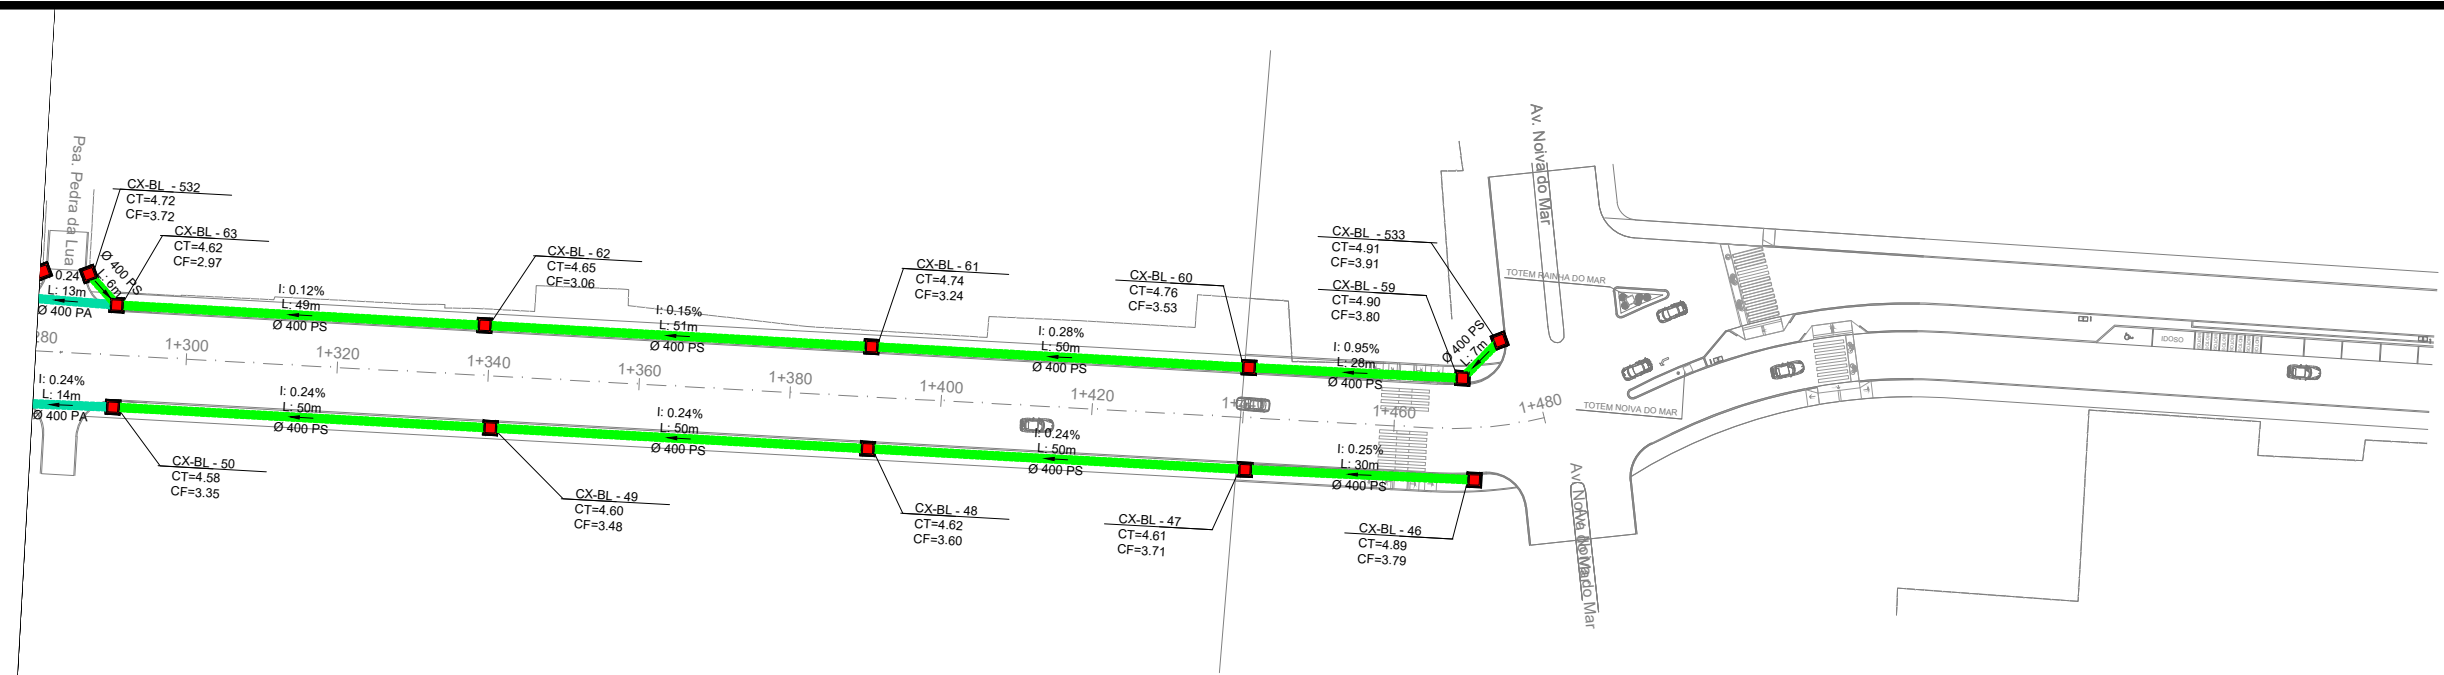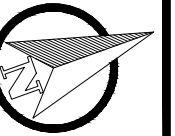

PERFIL Eixo Paraguassú

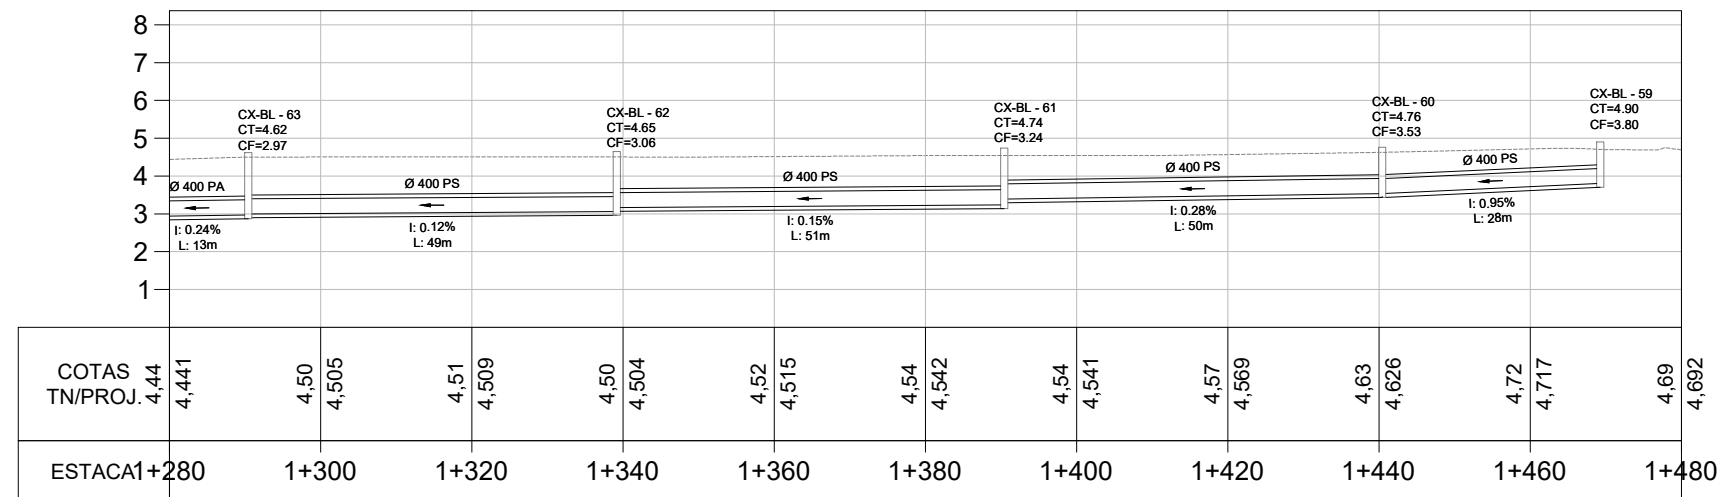

PERFIL Eixo Paraguassú

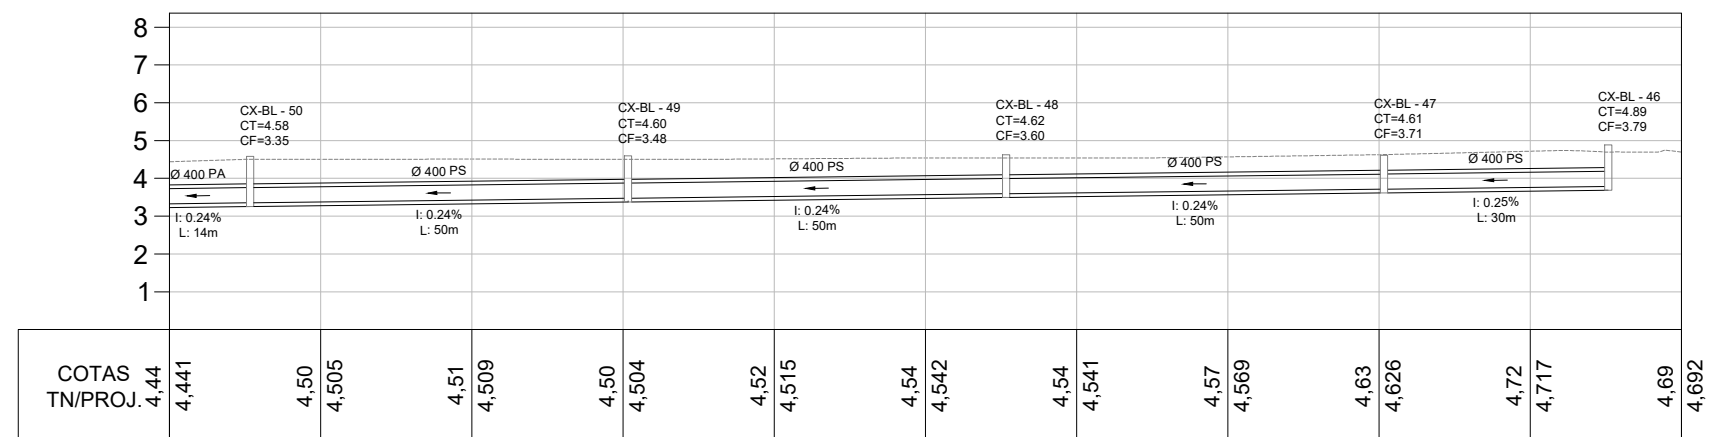

LEGENDA

- Bueiro Simples PS1 Ø400mm
- Bueiro Simples PA1 Ø400mm
- Bueiro Simples PS1 Ø600mm
- Bueiro Simples PA1 Ø600mm
- Bueiro Simples PA1 Ø800mm
- Bueiro Simples PA1 Ø1000mm
- Bueiro Simples PA1 Ø1200mm
- Caixa Coletora + Boca de Lobo 0,80x0,80 (Int.)
- Caixa Coletora + Boca de Lobo 1,50x1,50 (Int.)
- Caixa Coletora Existente



RESPONSÁVEL TÉCNICO:
Daniel Manduca (Responsável Técnico)
CREA 164806

PROPRIETÁRIO:
Prefeitura Municipal de Xangri-Lá

CLIENTE PREFEITURA MUNICIPAL DE XANGRI-LÁ

TÍTULO REVITALIZAÇÃO AV. PARAGUASSÚ
REVITALIZAÇÃO E PAVIMENTAÇÃO

ASSUNTO REDE DE DRENAGEM
PLANTA BAIXA E PERFIS




Rev.00

ESCALA
HORIZ. 1/1.000
VERT. 1/200


DATA: MAR/22
REV: 00

PRANCHA
9 / 11

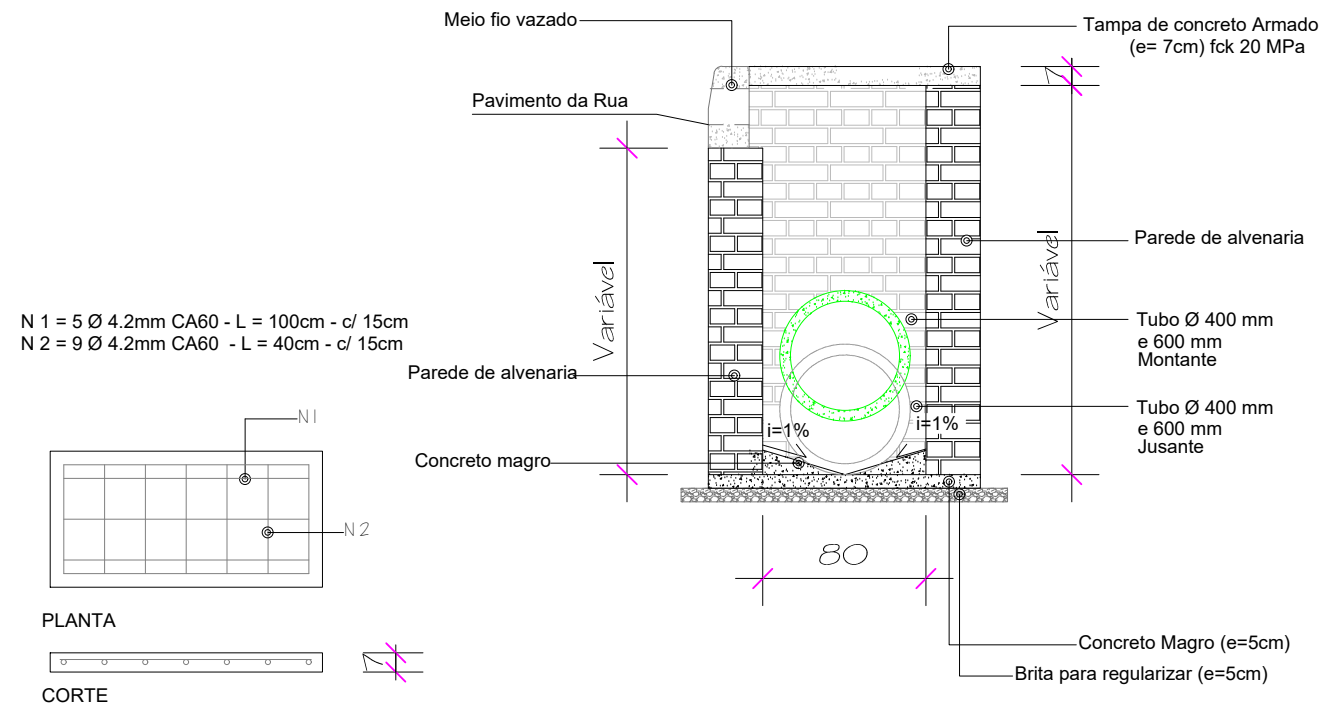


DETALHE FERRAGEM - TAMPA
Sem escala


CORTE A-A' - CAIXA BLS (0,80 x 0,80)
Sem escala
Obs.: A altura total da caixa coletora poderá variar conforme as características do terreno no local de sua execução.

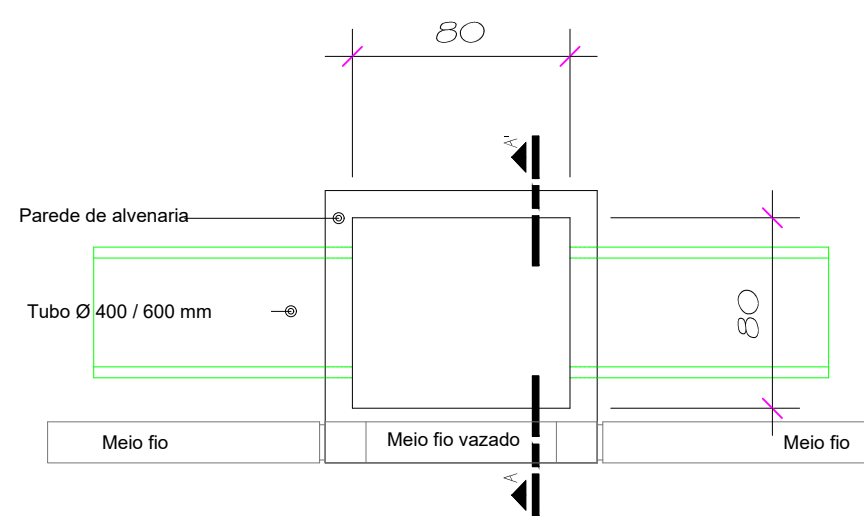

PLANTA BAIXA - CAIXA BLS (0,80 x 0,80)
Sem escala

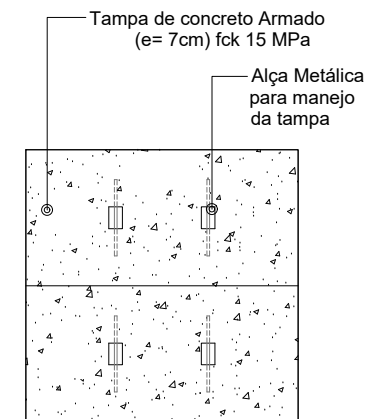


PLANTA BAIXA - TAMPA
Sem escala

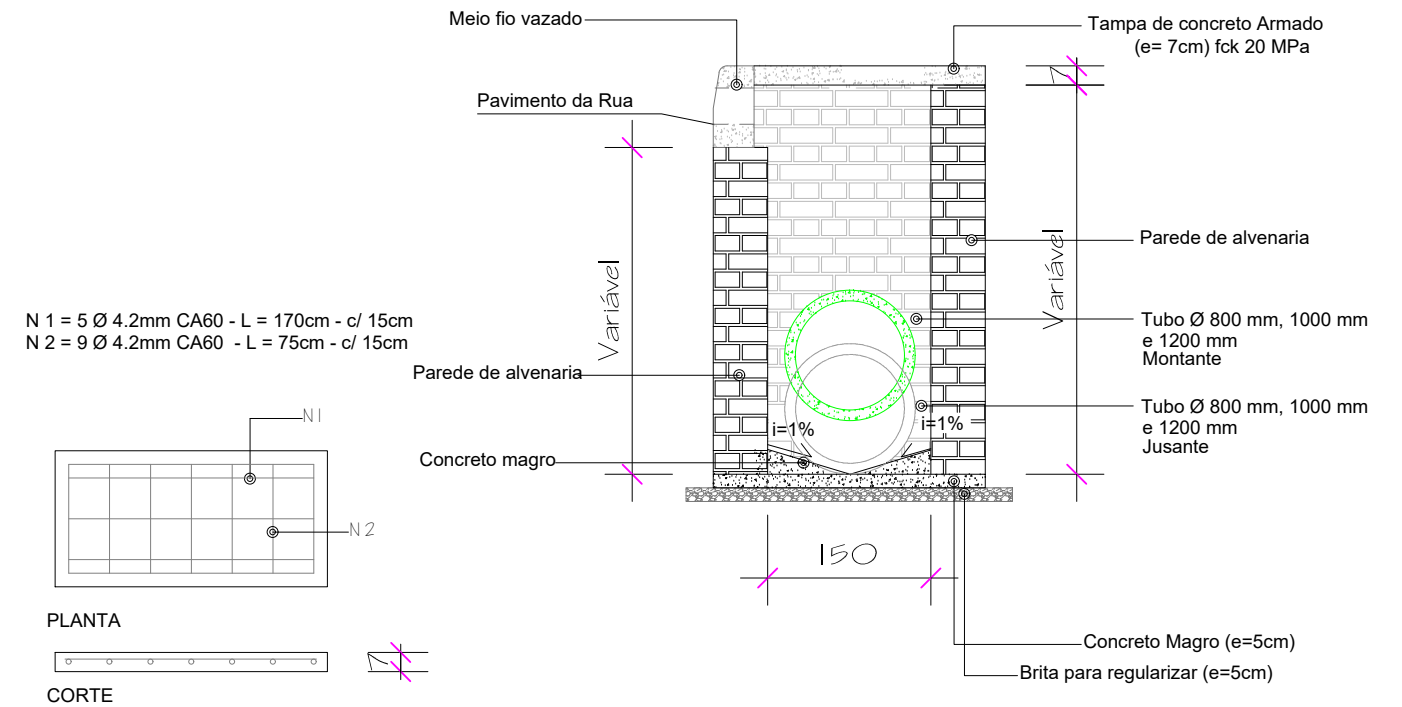


DETALHE FERRAGEM - TAMPA
Sem escala

CORTE A-A' - CAIXA BLS (1,50 x 1,50)
Sem escala
Obs.: A altura total da caixa coletora poderá variar conforme as características do terreno no local de sua execução.

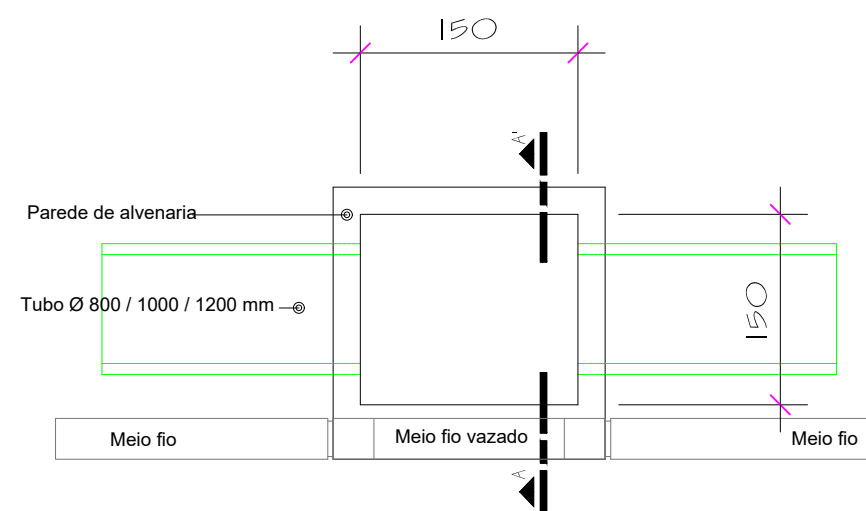

PLANTA BAIXA - CAIXA BLS (1,50 x 1,50)
Sem escala

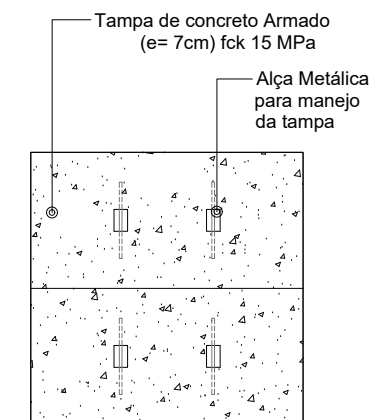

PLANTA BAIXA - TAMPA
Sem escala



RESPONSÁVEL TÉCNICO:
Daniel Manduca (Responsável Técnico)
CREA 164806

ART:

PROPRIETÁRIO:
Prefeitura Municipal de Xangri-Lá

CLIENTE
PREFEITURA MUNICIPAL DE XANGRI-LÁ

TÍTULO
REVITALIZAÇÃO AV. PARAGUASSÚ
REVITALIZAÇÃO E PAVIMENTAÇÃO

ASSUNTO
REDE DE DRENAGEM
DETALHAMENTOS




Rev.00


ESCALA
HORIZ.
VERT.

DATA:
MAR/22
REV:
00


PRANCHA
10/11

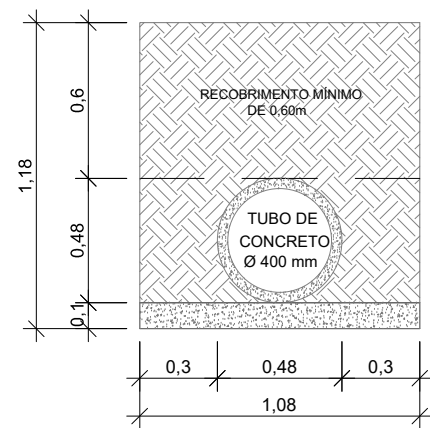


Detalhe para escavação e reaterro - Tubo 400mm
Medidas em metros
Sem escala

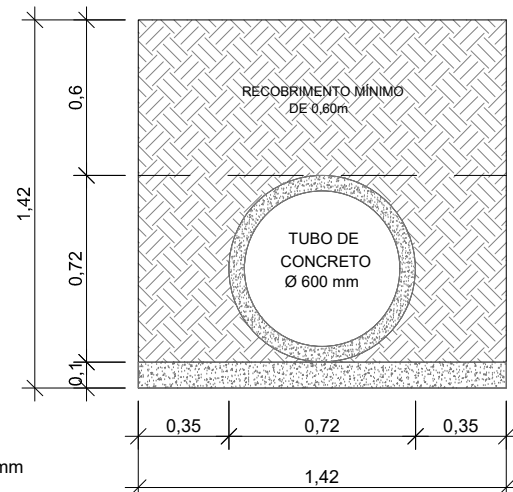


Detalhe para escavação e reaterro - Tubo 600mm
Medidas em metros
Sem escala

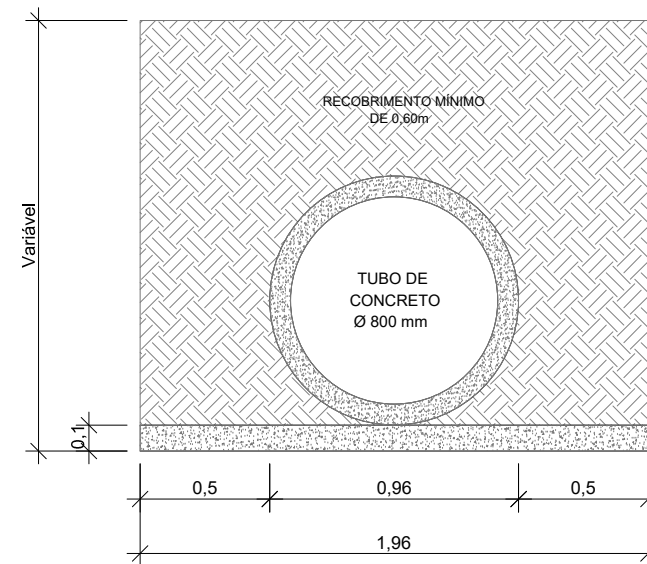

Detalhe para escavação e reaterro - Tubo 800mm
Medidas em metros
Sem escala

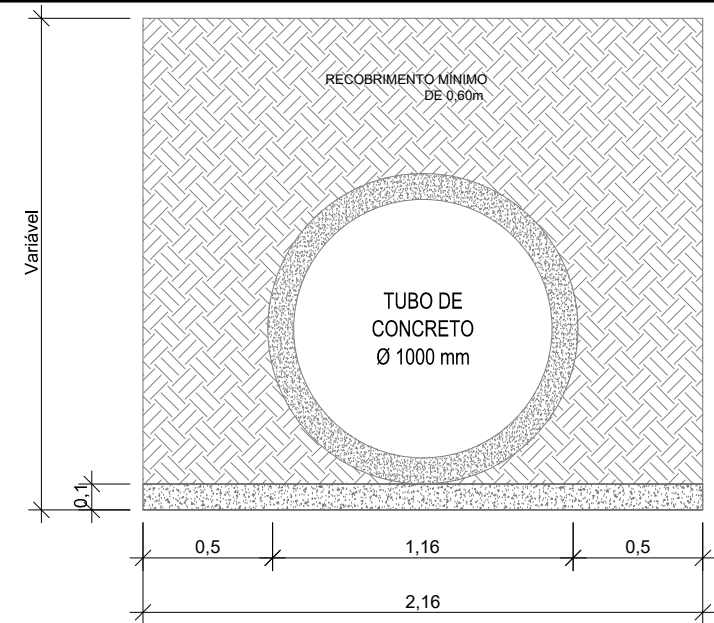

Detalhe para escavação e reaterro - Tubo 1000mm
Medidas em metros
Sem escala

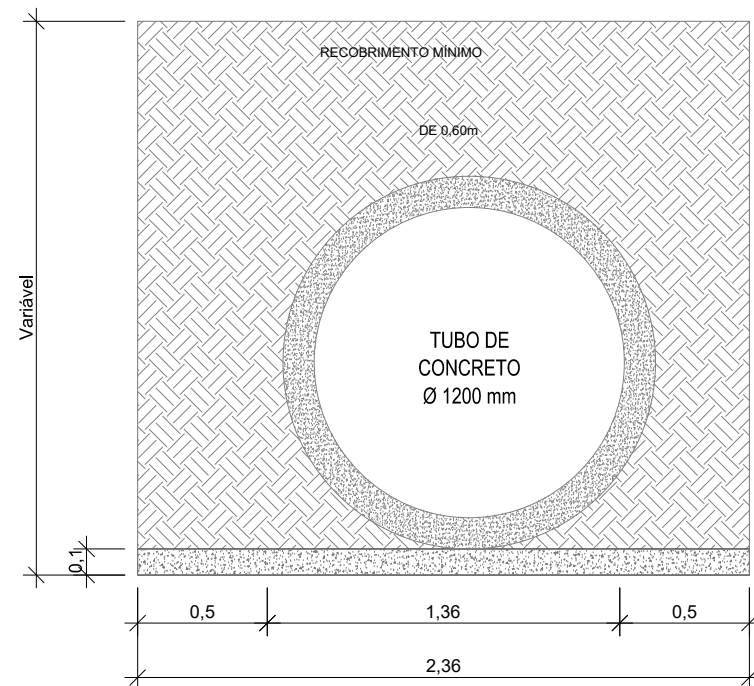

Detalhe para escavação e reaterro - Tubo 1200mm
Medidas em metros
Sem escala

TUBO	ÁREA DE CORTE m ² POR METRO DE TUBO	ÁRAEA DE ATERRO m ² POR METRO DE TUBO	ÁRAEA DE BRITA m ² POR METRO DE TUBO
400	1.28	1.00	0.11
600	2.02	1.47	0.14
800	3.26	2.34	0.20
1000	4.18	2.83	0.22
1200	5.23	3.36	0.24



RESPONSÁVEL TÉCNICO:
Daniel Manduca (Responsável Técnico)
CREA 164806

ART:

PROPRIETÁRIO:
Prefeitura Municipal de Xangri-Lá

CLIENTE PREFEITURA MUNICIPAL DE XANGRI-LÁ

TÍTULO REVITALIZAÇÃO AV. PARAGUASSÚ
REVITALIZAÇÃO E PAVIMENTAÇÃO

ASSUNTO REDE DE DRENAGEM
DETALHAMENTOS




Rev.00

ESCALA
HORIZ.
VERT.

DATA:
MAR/22

REV:
00


PRANCHA
11 / 11

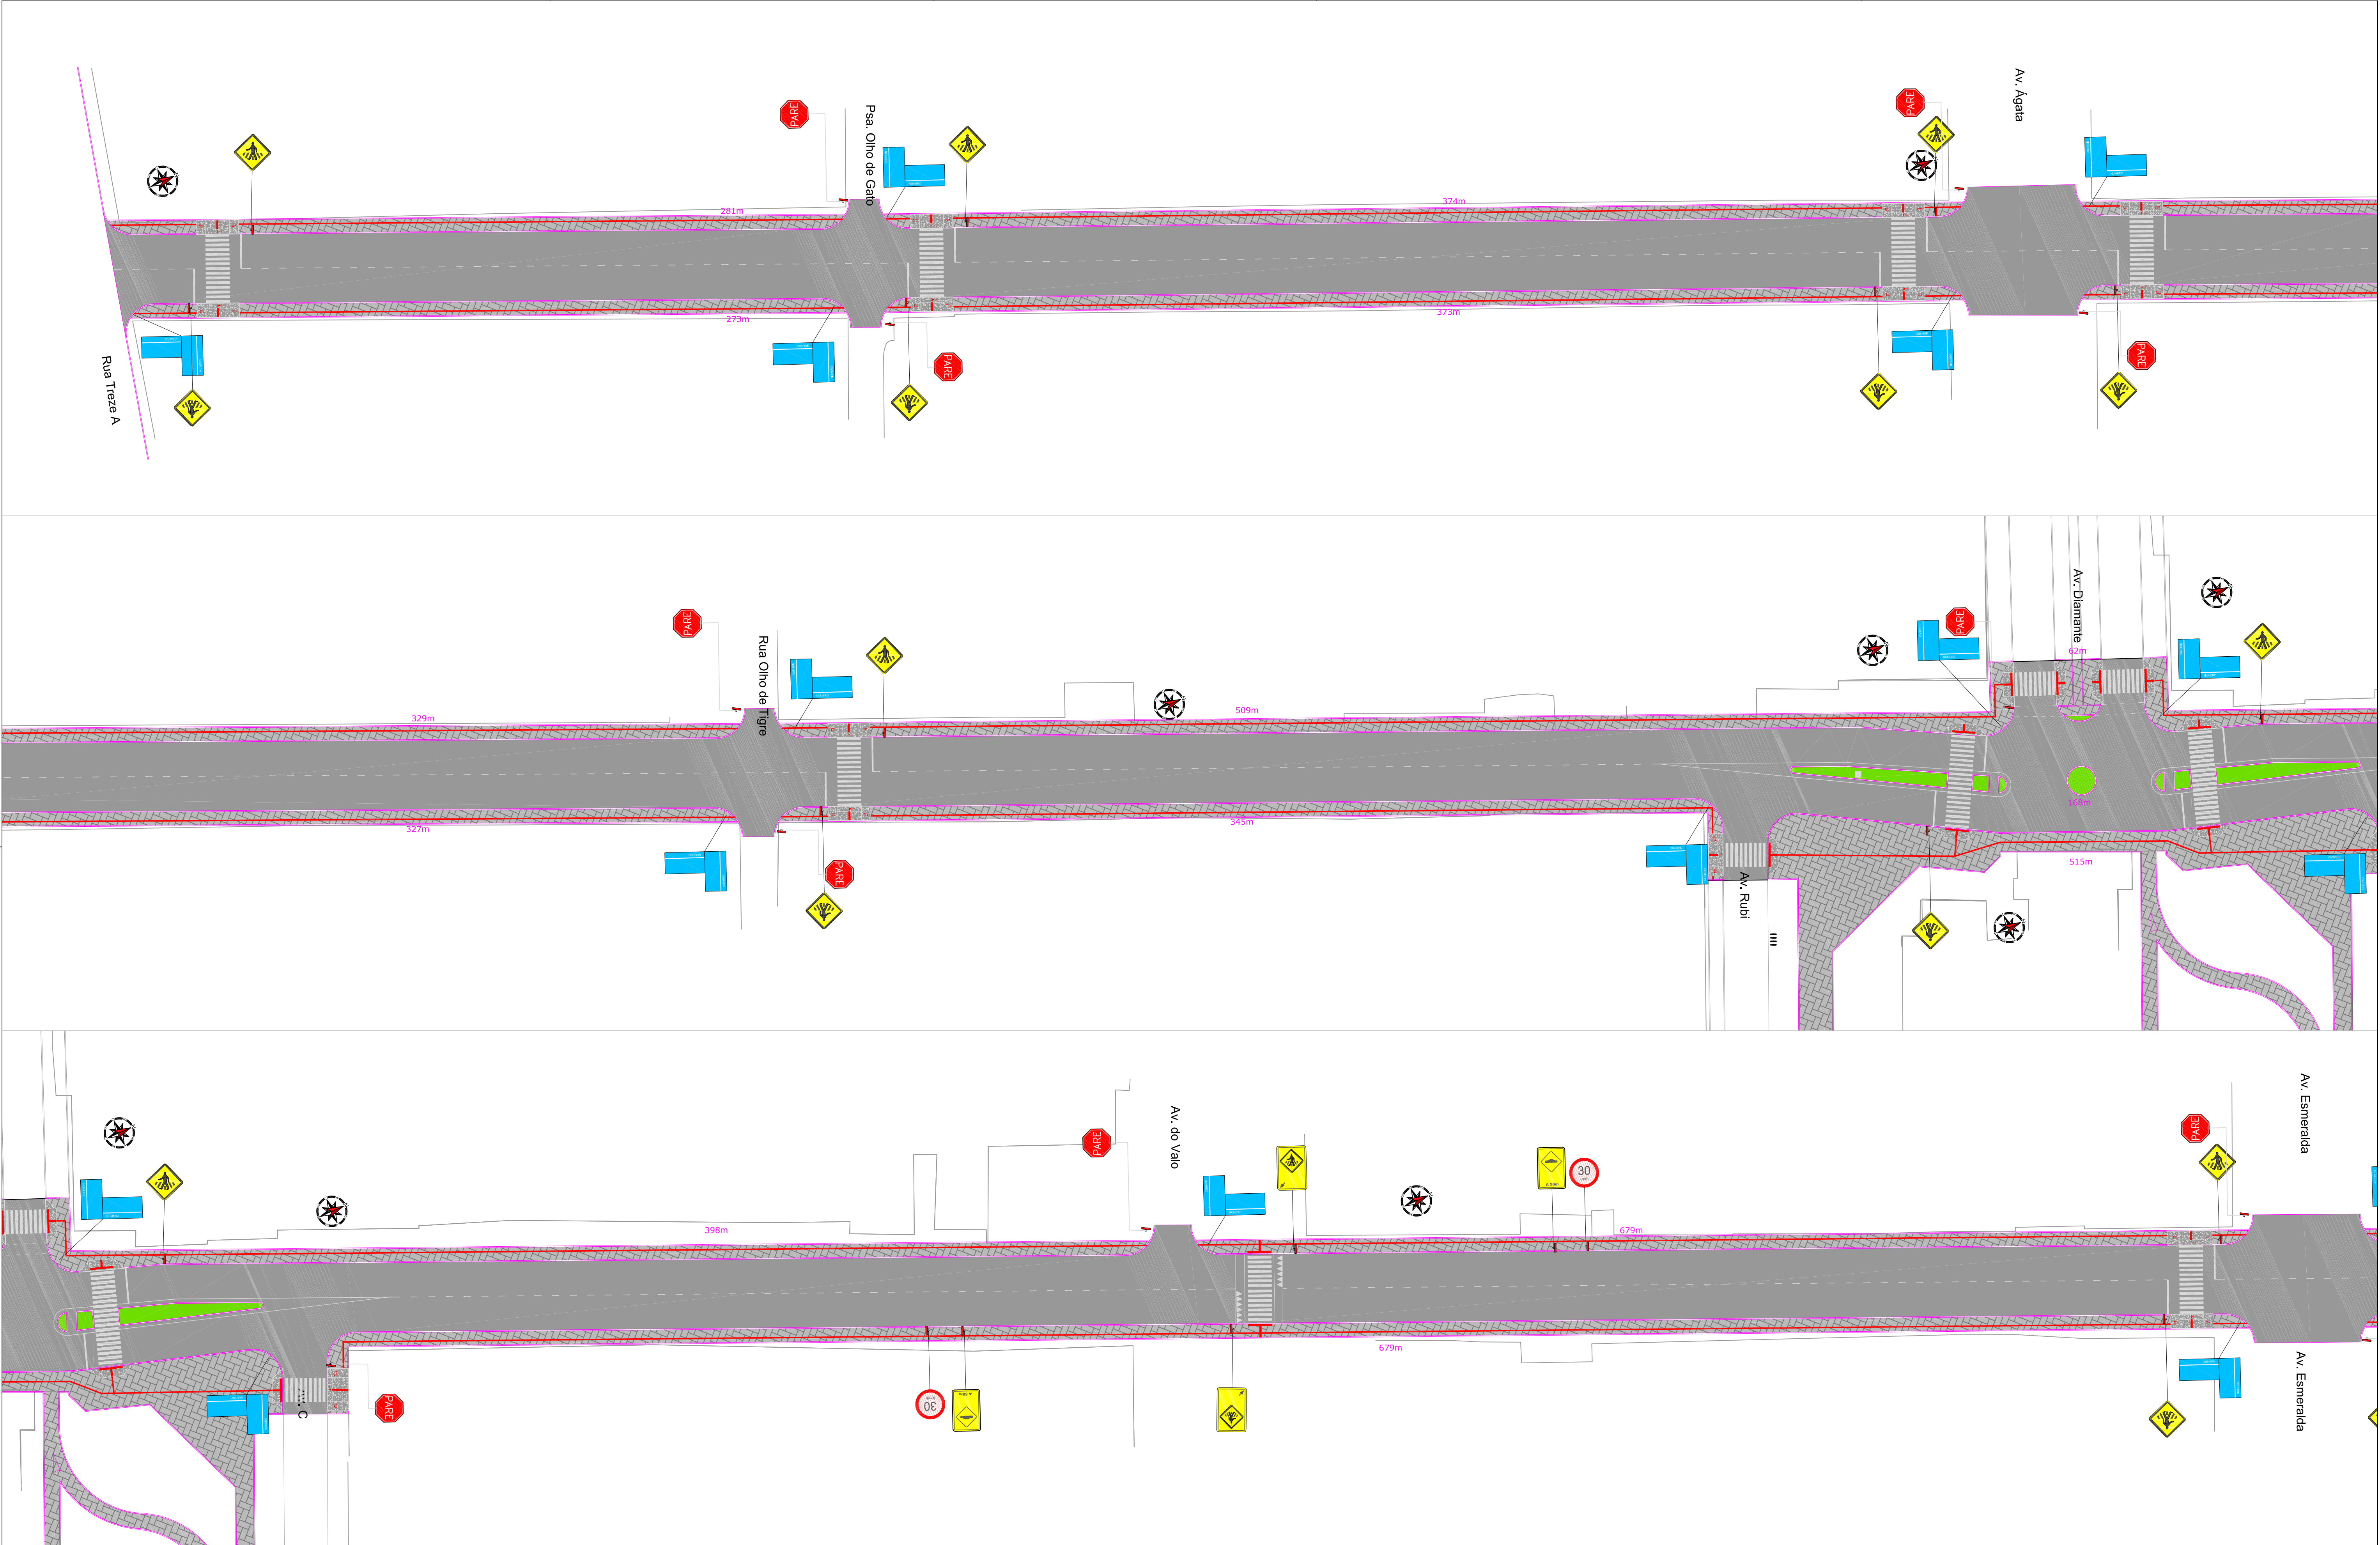

LEGENDA

- PISO TÁTIL
- SUPORE PLACA


 RESPONSÁVEL TÉCNICO: Daniel Manduca (Responsável Técnico) CREA 164805		CLIENTE PREFEITURA MUNICIPAL DE XANGRI-LÁ		 Rev.00	
TÍTULO REVITALIZAÇÃO AV. PARAGUASSÔ – TRECHO 01		ESCALA HORIZ. 1/500 VERT. -		DATA: AGO/22	
PROPRIETÁRIO: Prefeitura Municipal de Xangri-Lá		ASSUNTO REVITALIZAÇÃO E PAVIMENTAÇÃO		REV: 00	
		PRONCHIA PLANTA		01/04	

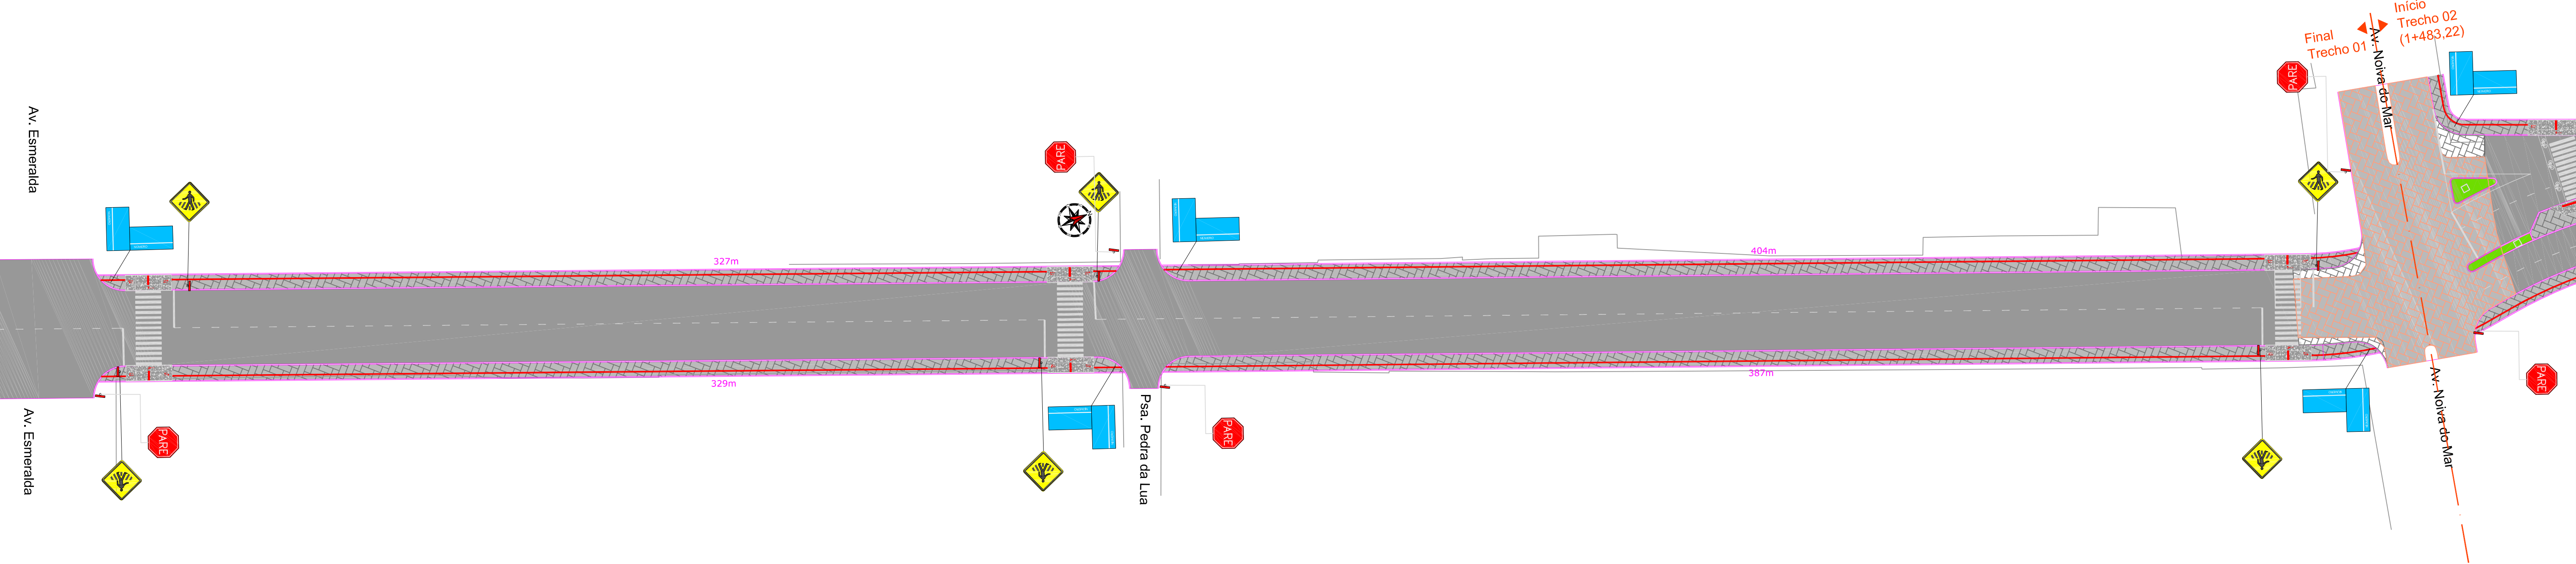


LEGENDA

- PISO TÁTIL
- SUPORTE PLACA


					
RESPONSÁVEL TÉCNICO: Daniel Manduca (Responsável Técnico) CREA 164806		CLIENTE		ESCALA	
TÍTULO		REVITALIZAÇÃO AV. PARAGUASSÔ - TRECHO 01		HORIZ.	
ART:		REVITALIZAÇÃO E PAVIMENTAÇÃO		VERT.	
ASSUNTO		PRONCHIA		DATA:	
PROPRIETÁRIO:		PLANTA		REV:	
Prefeitura Municipal de Xangri-Lá				02/22	
				00	
				02/04	

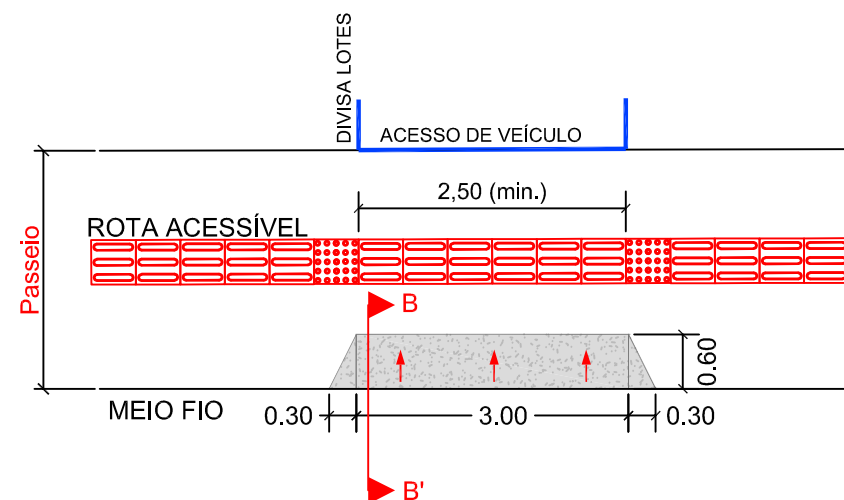


DETALHE ACESSO DE VEÍCULO PASSEIO =2,50m (Rampa Acesso)

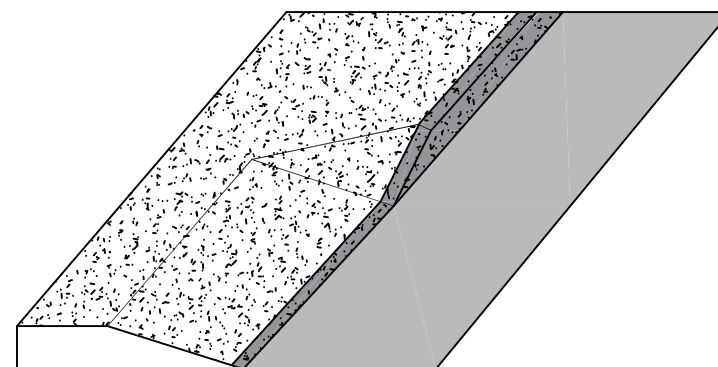


CORTE B-B'

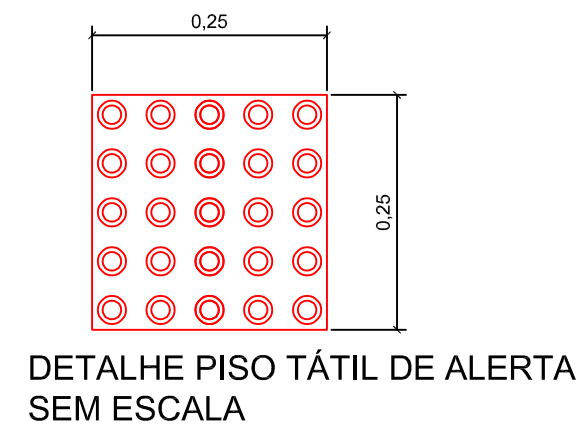


DETALHE PISO TÁTIL DE ALERTA SEM ESCALA

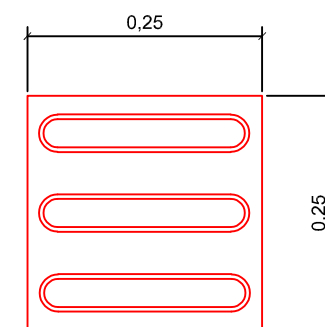

DETALHE PISO TÁTIL DIRECIONAL SEM ESCALA

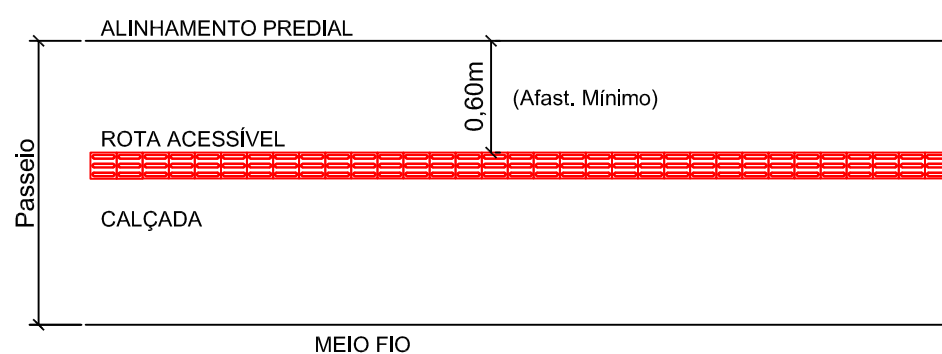

DETALHE DO PASSEIO SEM ESCALA

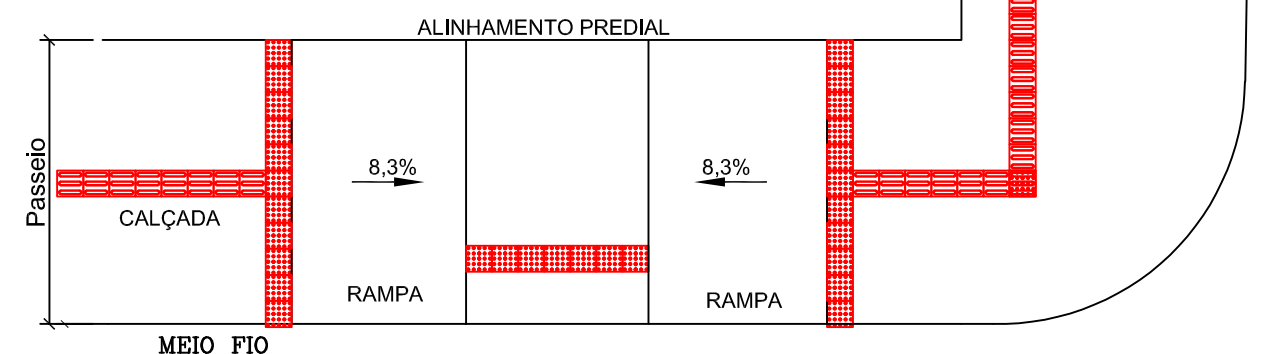

DETALHE DAS ESQUINAS SEM ESCALA



Rev.00



RESPONSÁVEL TÉCNICO:
Daniel Manduca (Responsável Técnico)
CREA 164806

PROPRIETÁRIO:
Prefeitura Municipal de Xangri-Lá

CLIENTE PREFEITURA MUNICIPAL DE XANGRI-LÁ

TÍTULO REVITALIZAÇÃO AV. PARAGUASSÚ – TRECHO 01
REVITALIZAÇÃO E PAVIMENTAÇÃO


ASSUNTO PROJETO SINALIZAÇÃO
DETALHES

ESCALA
HORIZ. –
VERT. –


DATA:
AGO/22
REV:
00

PRANCHA
04/04


RAINHA DO MAR

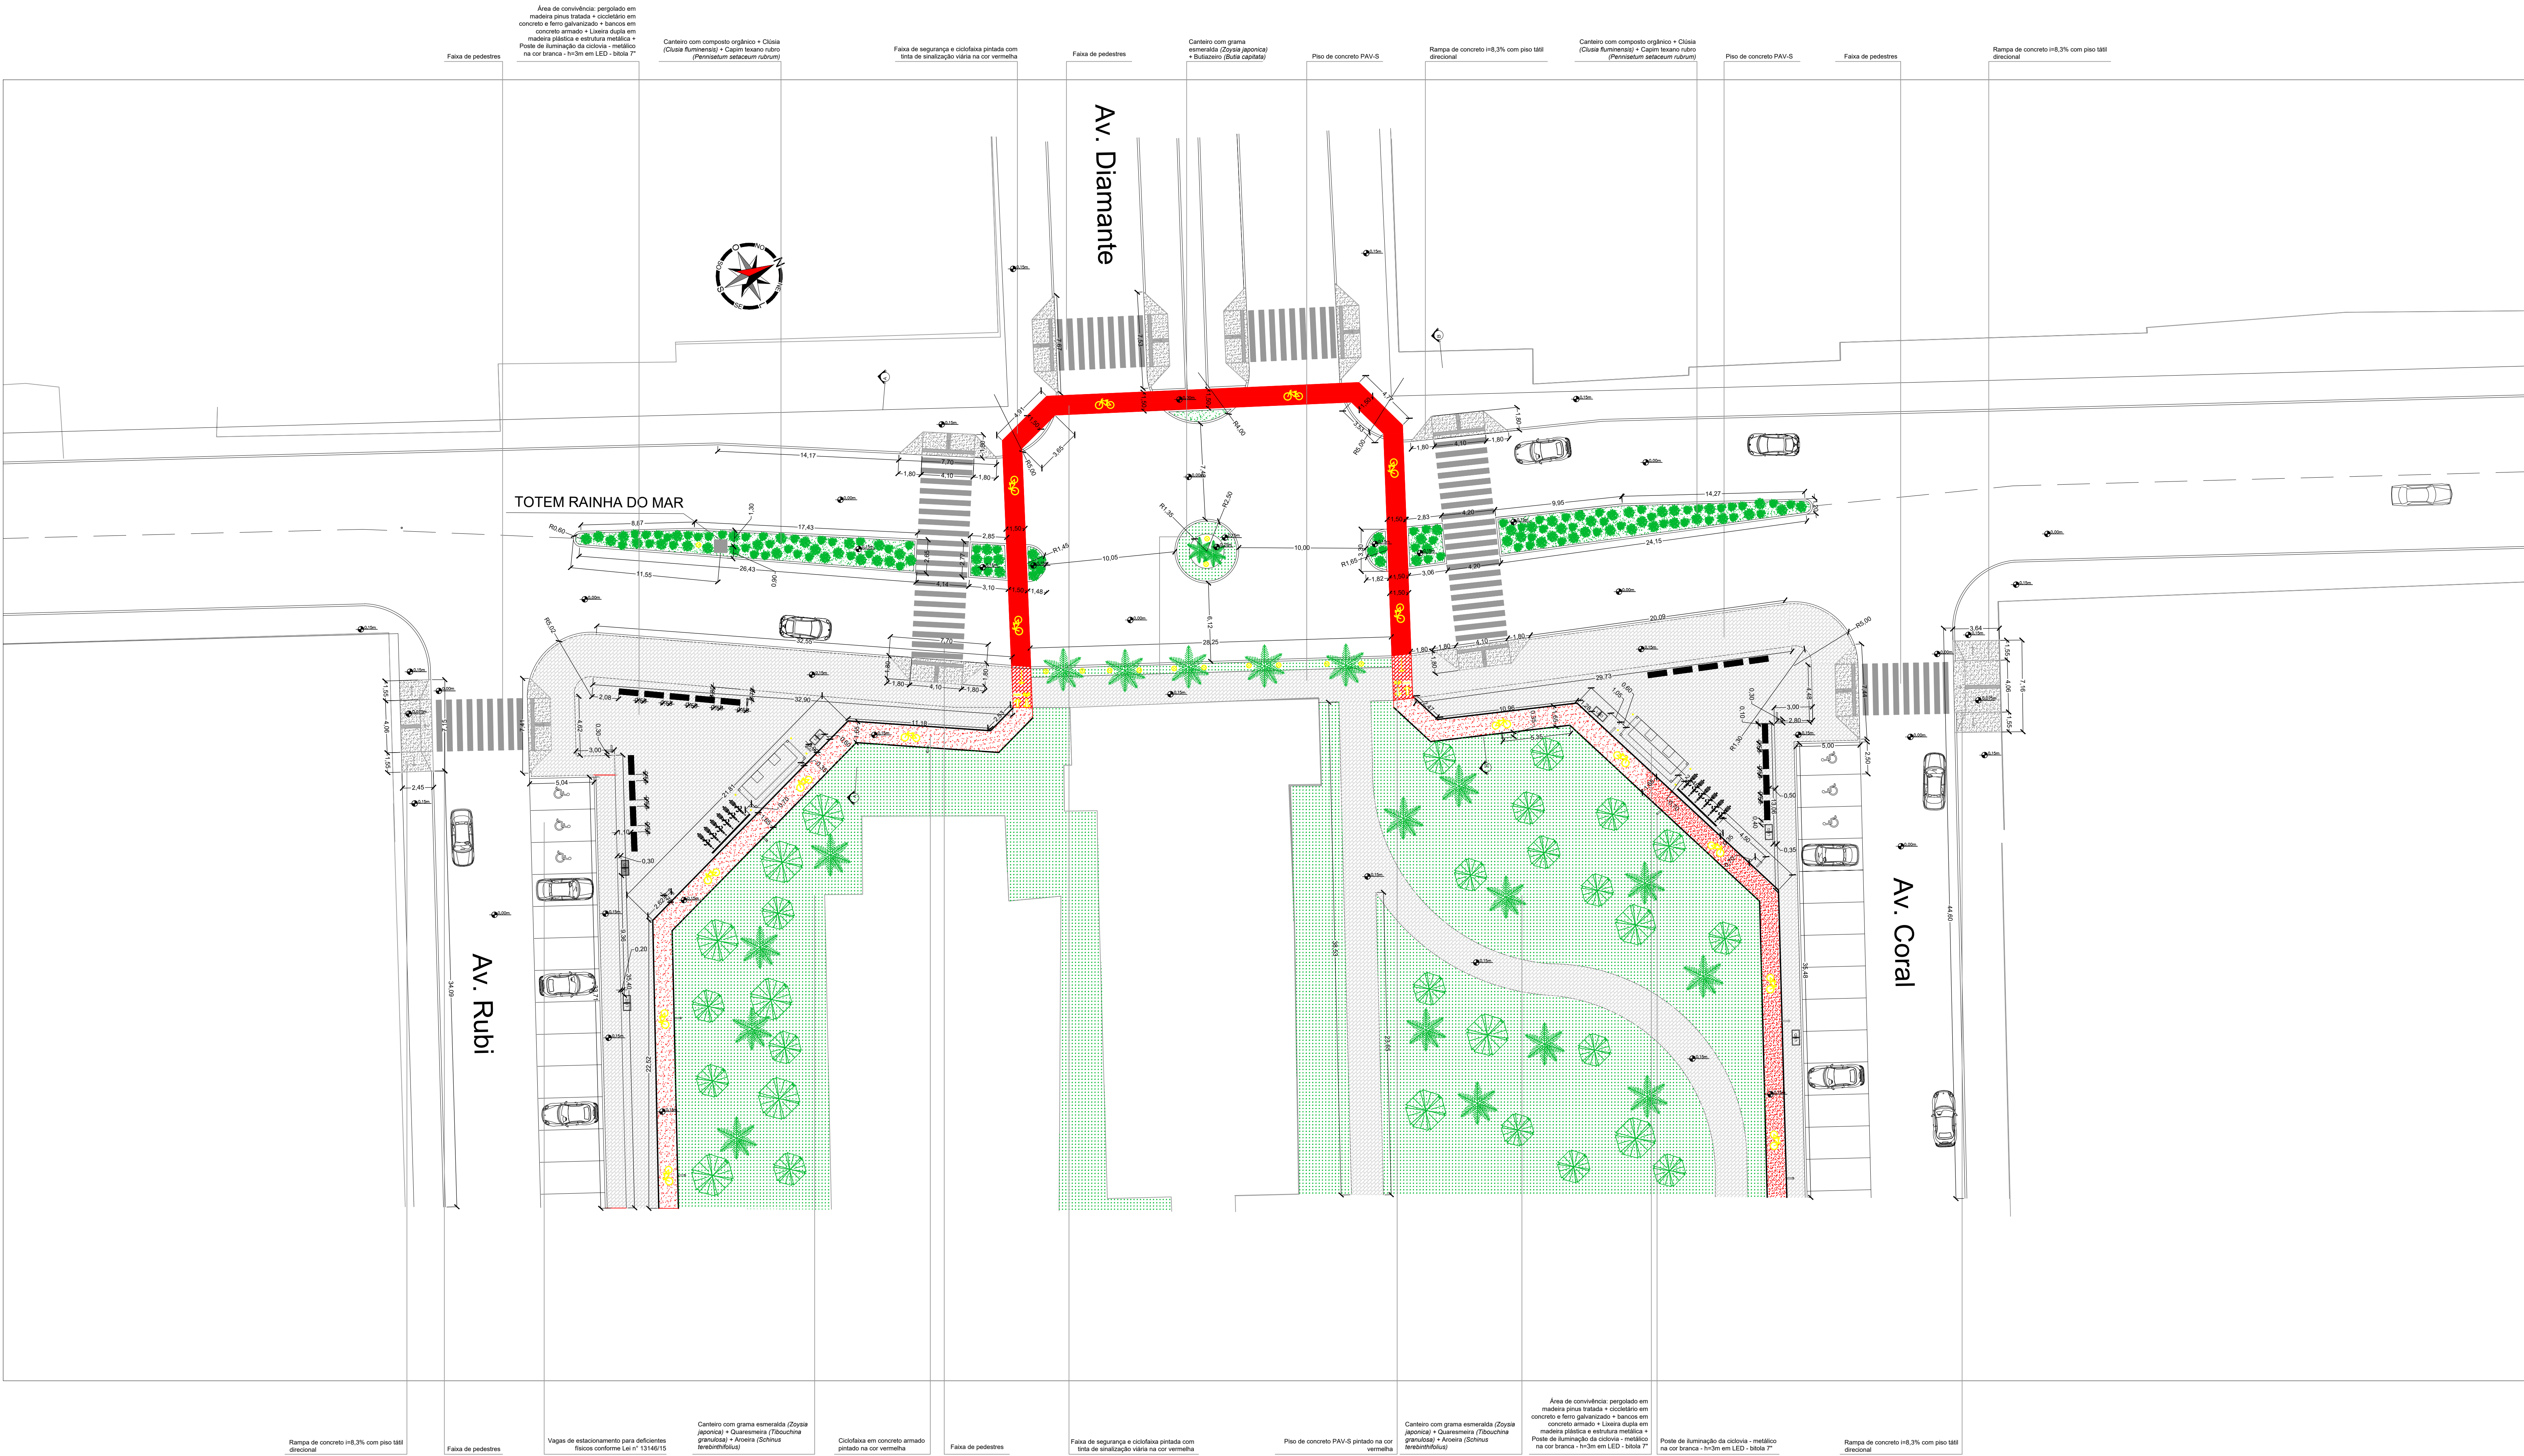



ESC. 1/200

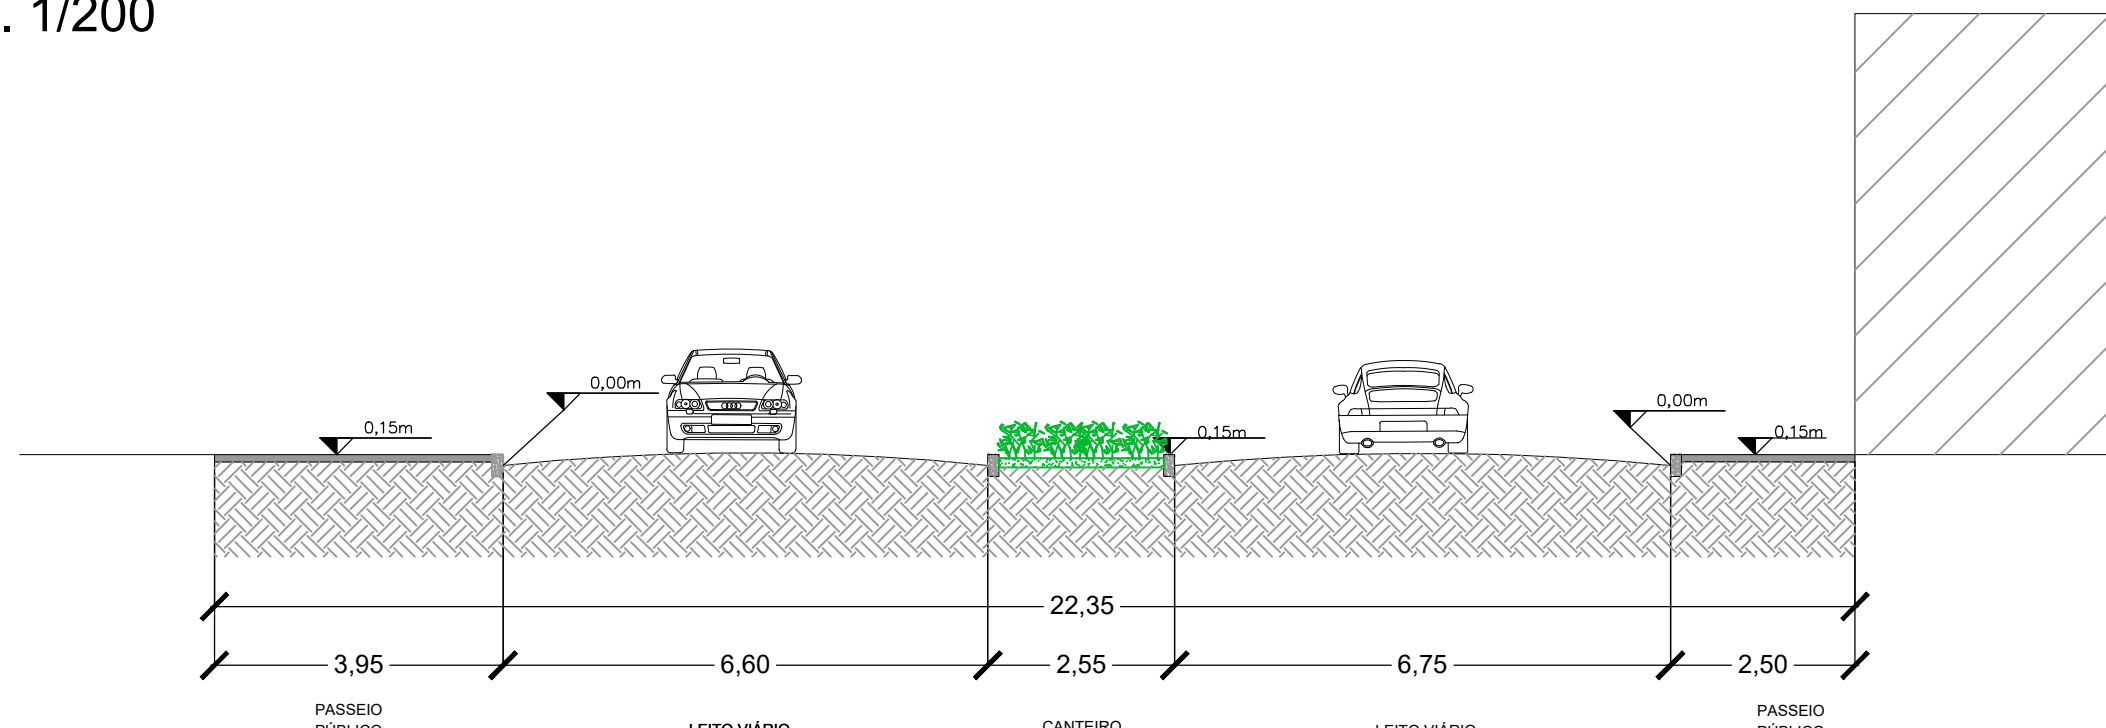


ESC. 1/100

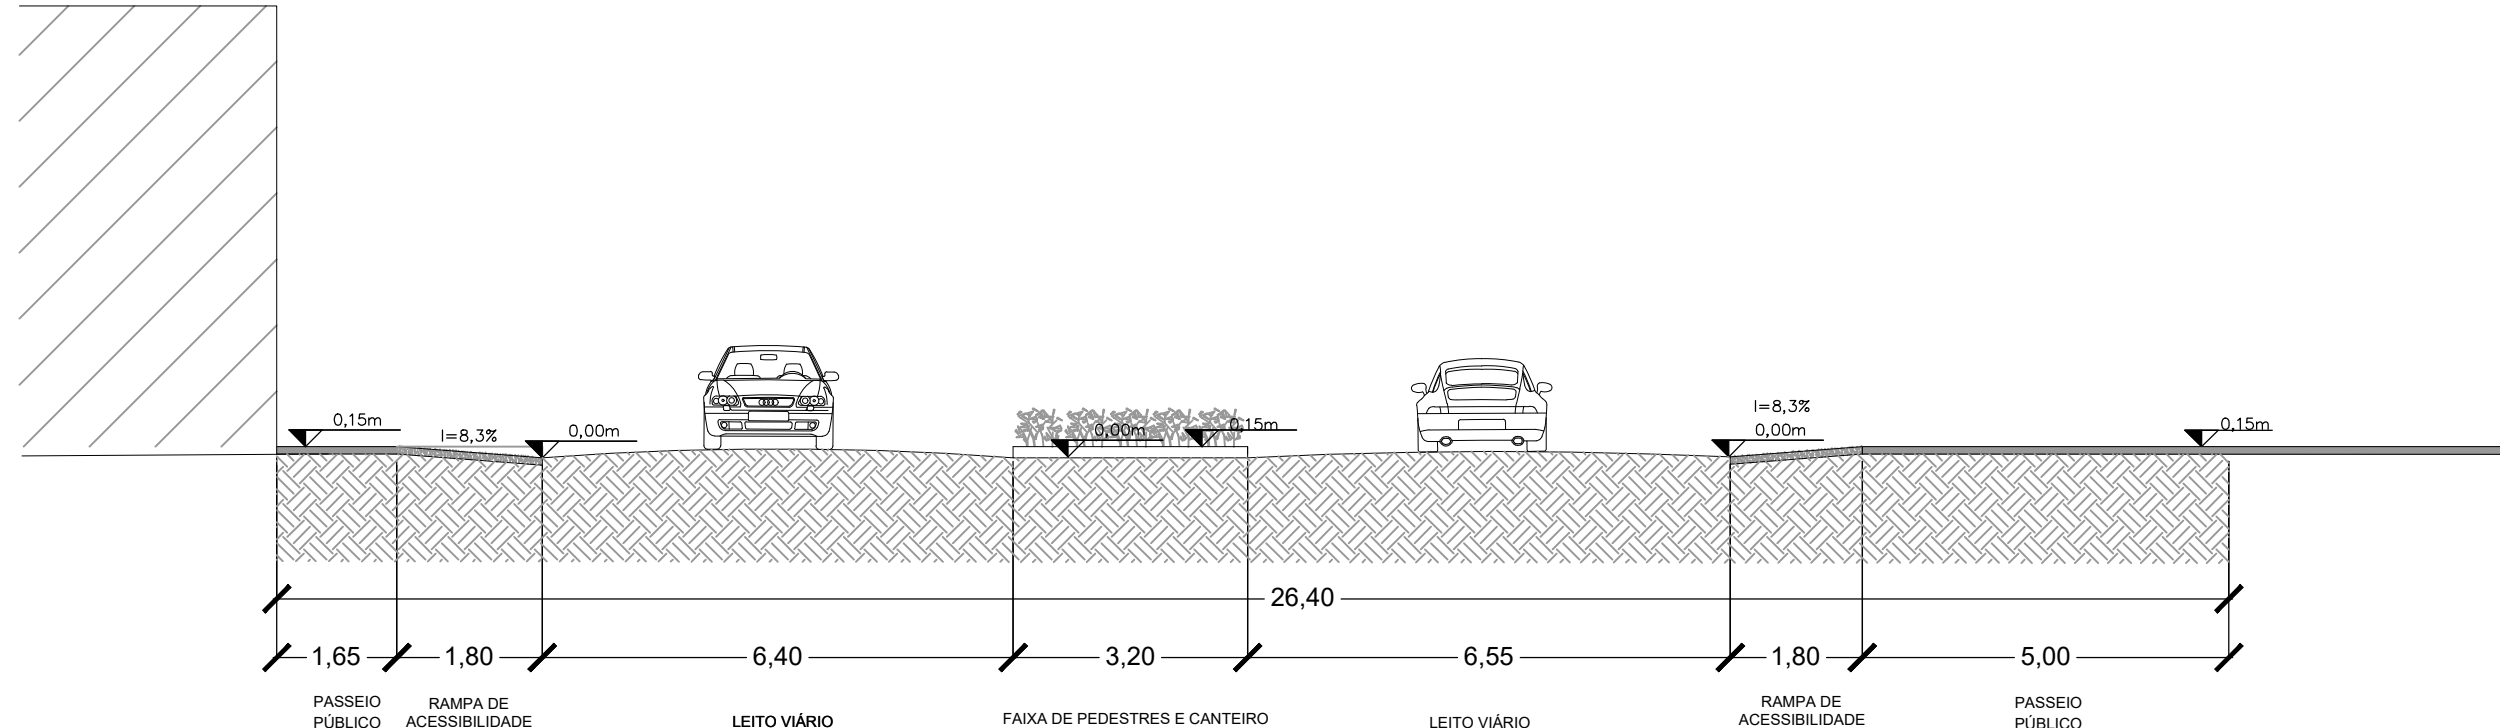


PERGOLADO ESC. 1/50

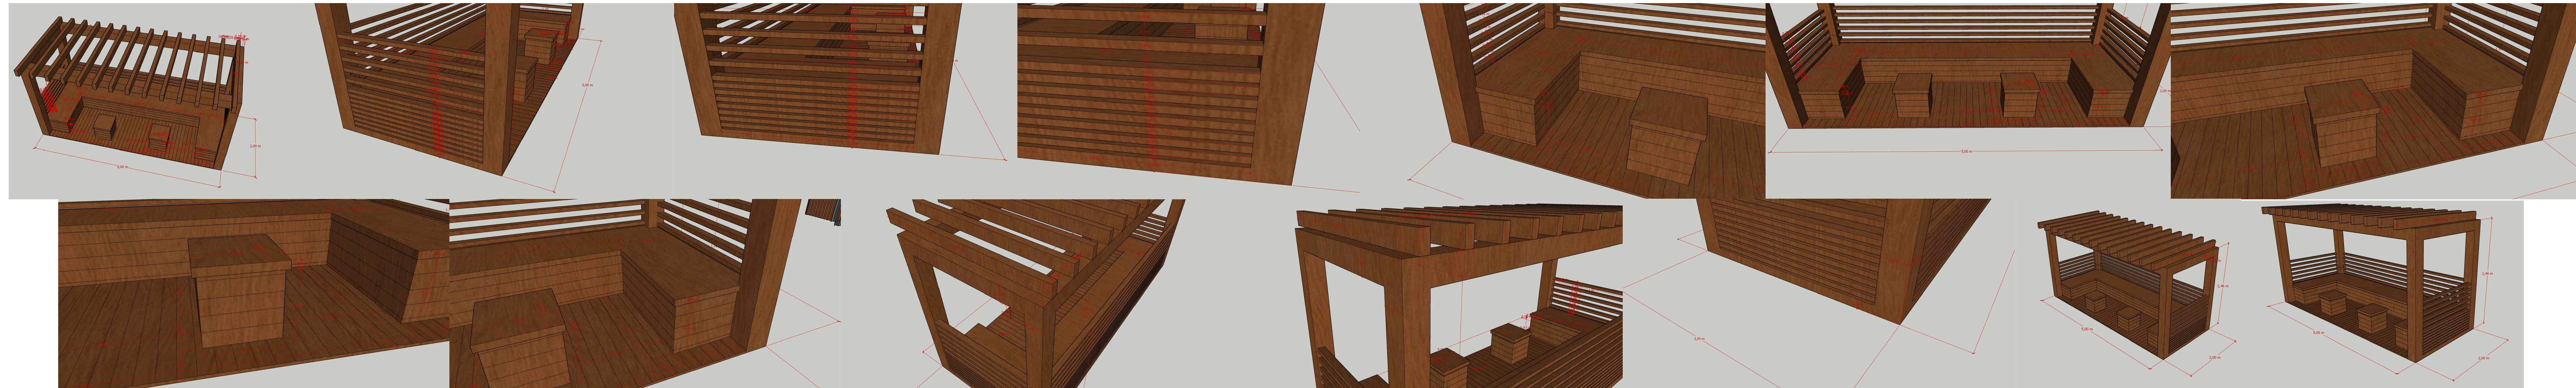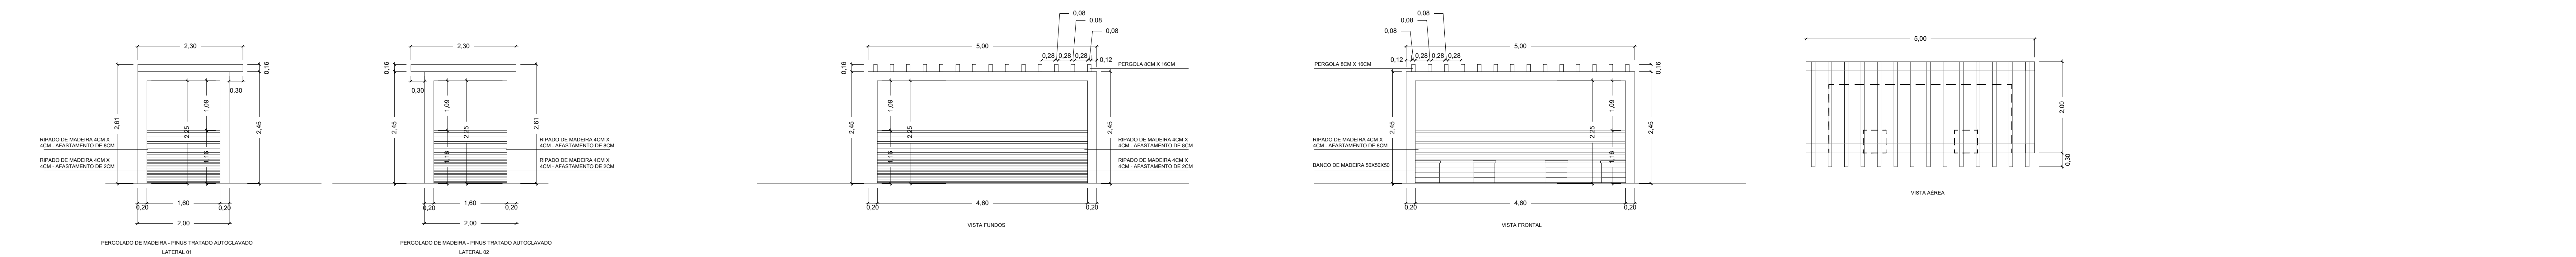

TOTEM ESC. 1/50

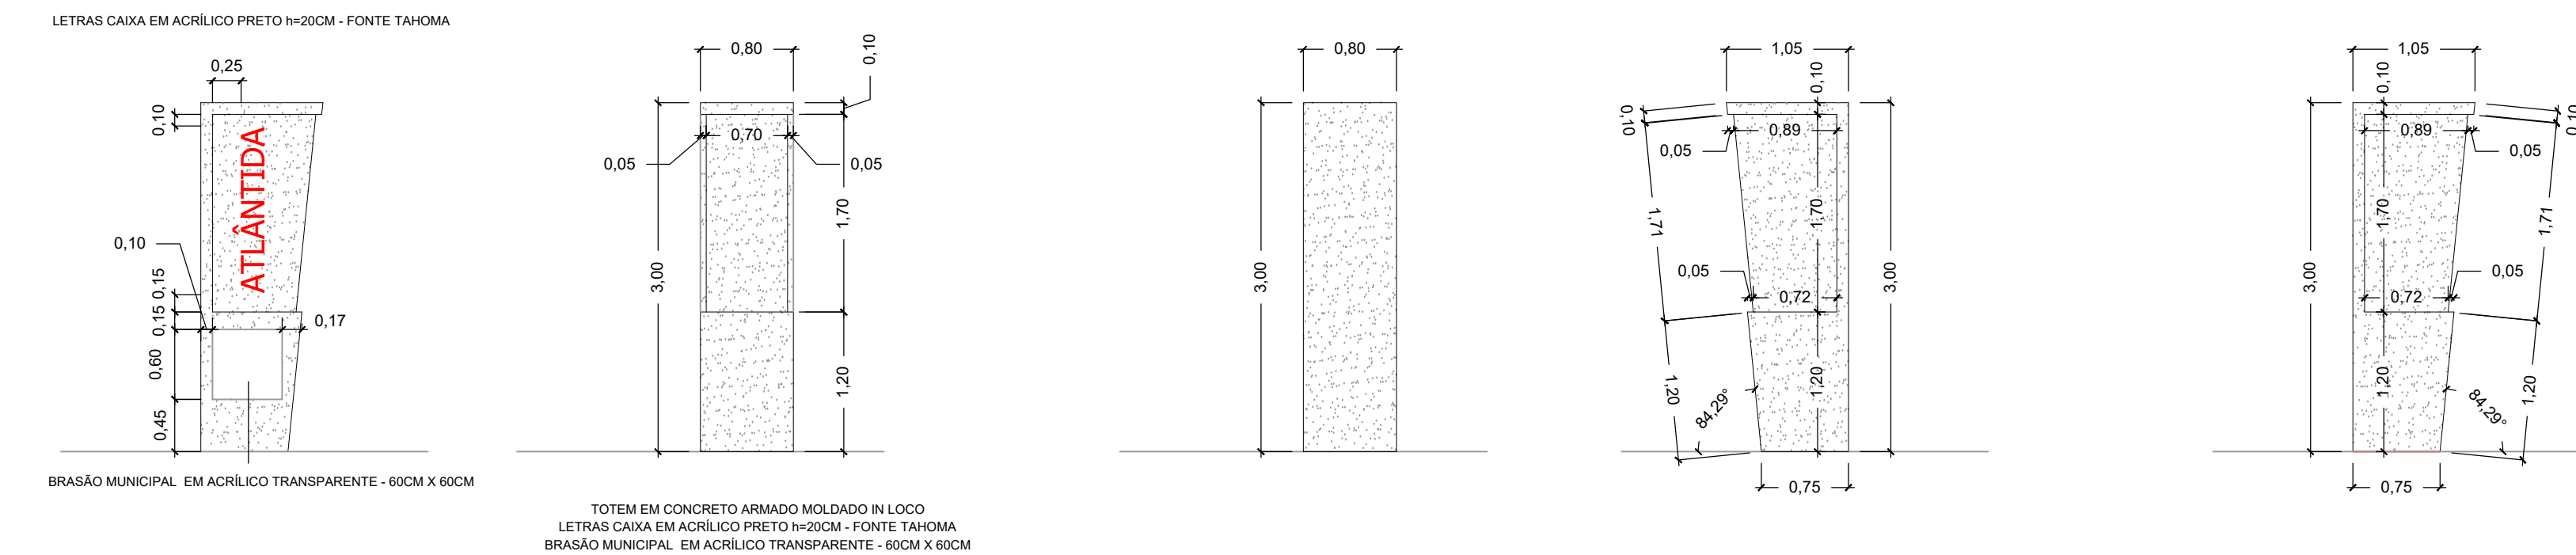


POSTE ESC. 1/50

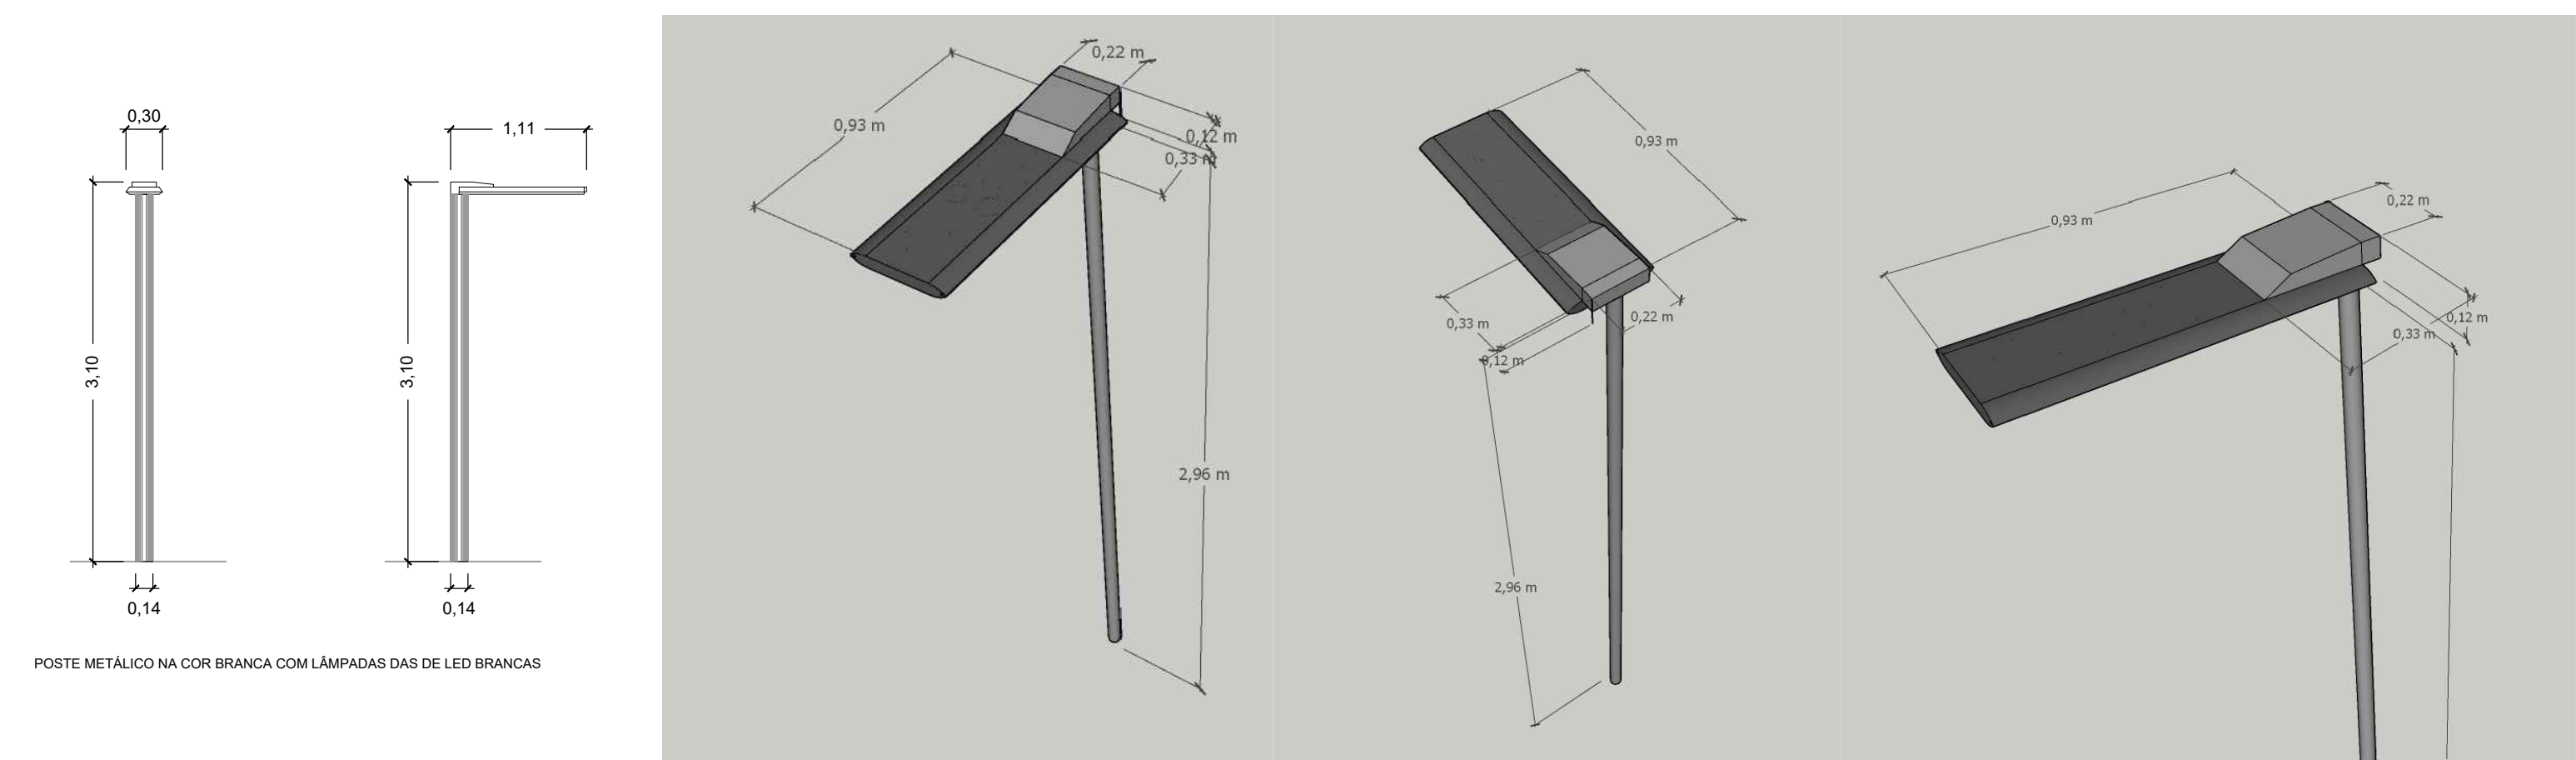


LIXEIRA ESC. 1/50



BANCO ESC. 1/50

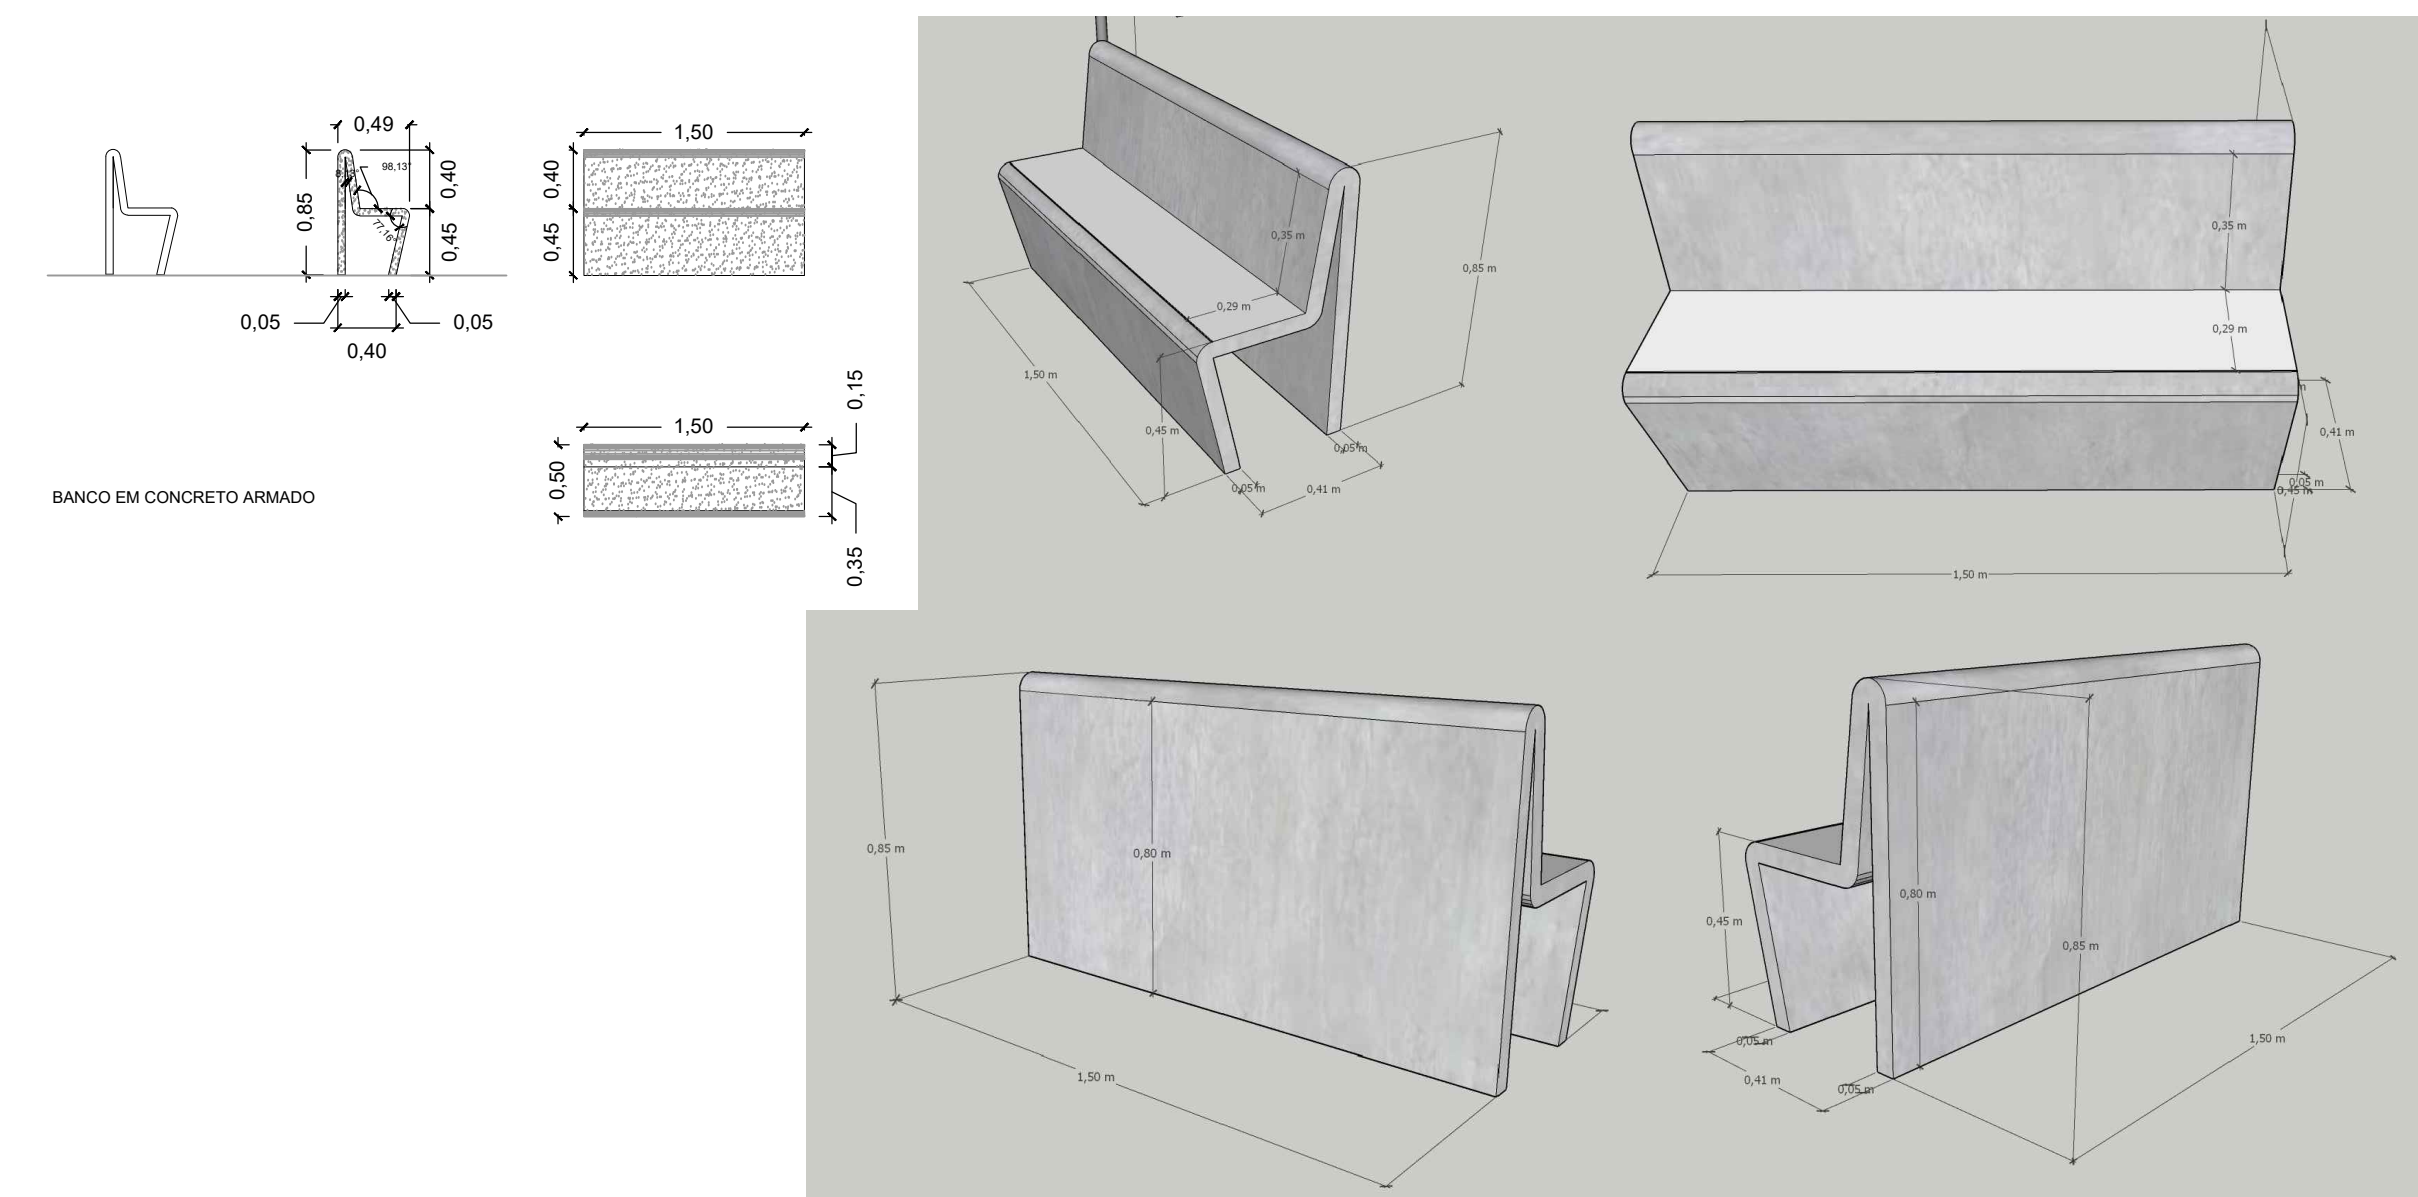



BICICLETÁRIO ESC. 1/50

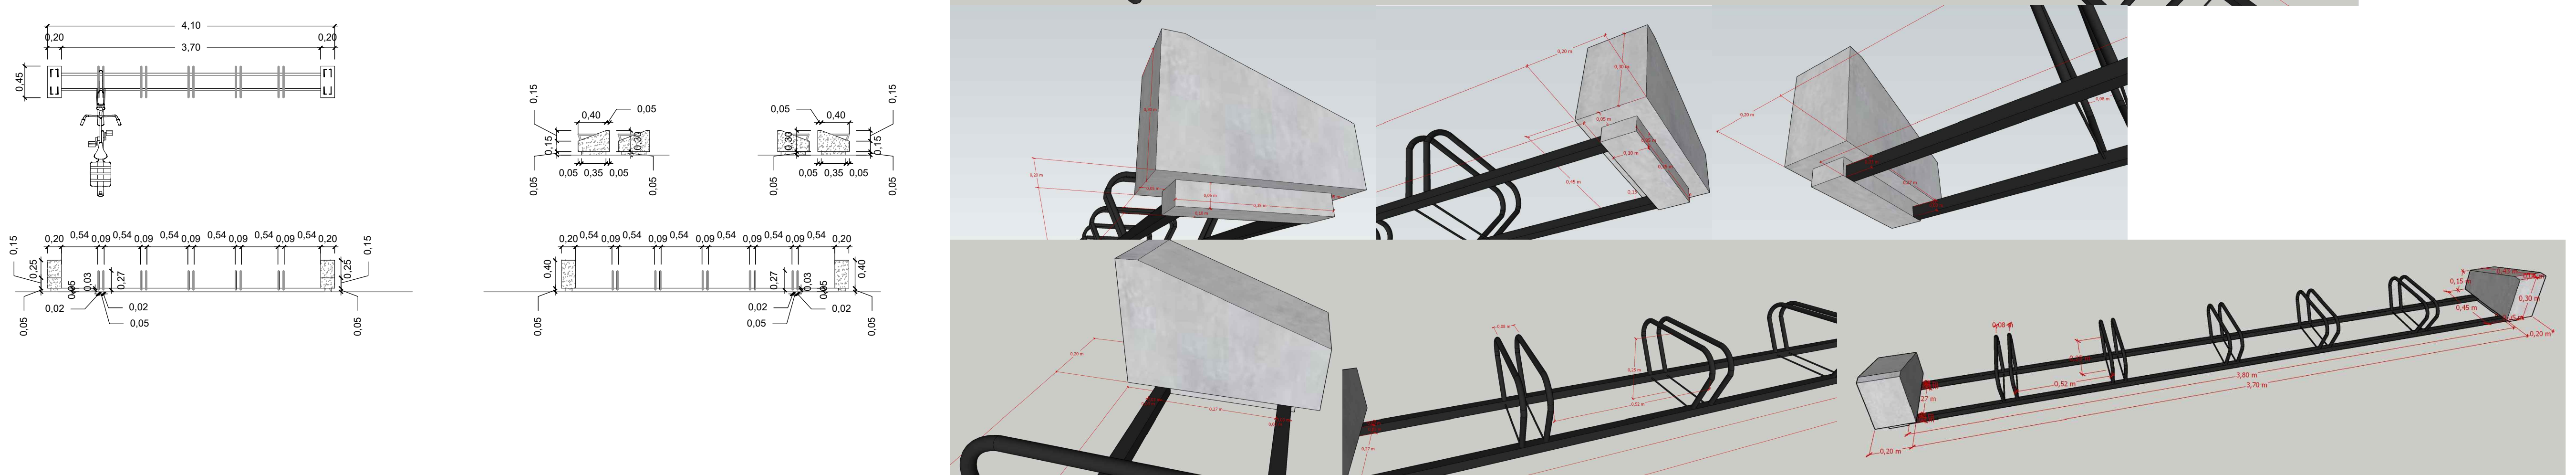



IMAGENS GERAIS 3D



		 Rev.00	
RESPONSÁVEL TÉCNICO: Daniel Manduca (Responsável Técnico) CREA 164806		CLIENTE	PREFEITURA MUNICIPAL DE XANGRI-LÁ
ART.		TÍTULO	REVITALIZAÇÃO AV. PARAGUASSÚ – TRECHO 01 REVITALIZAÇÃO E PAVIMENTAÇÃO
PROPRIETÁRIO: Prefeitura Municipal de Xangri-lá		ASSUNTO	PROJETO DE URBANISMO E PAISAGISMO DETALHAMENTOS
		ESCALA HORIZ. VERT.	— —
		DATA: AGO/22	REV: 00
		PRANCHA	DET URB 03/03

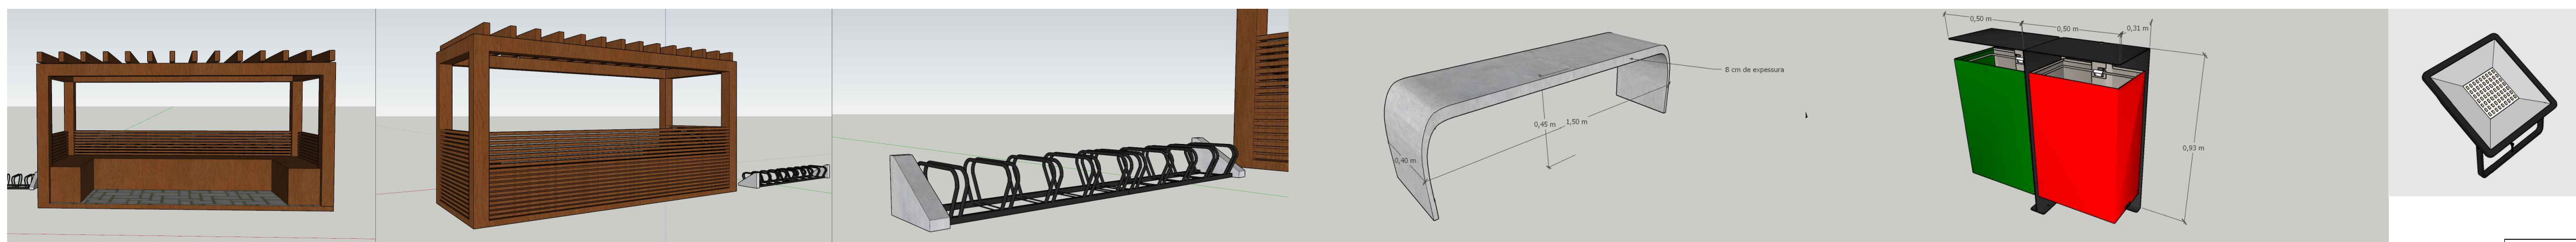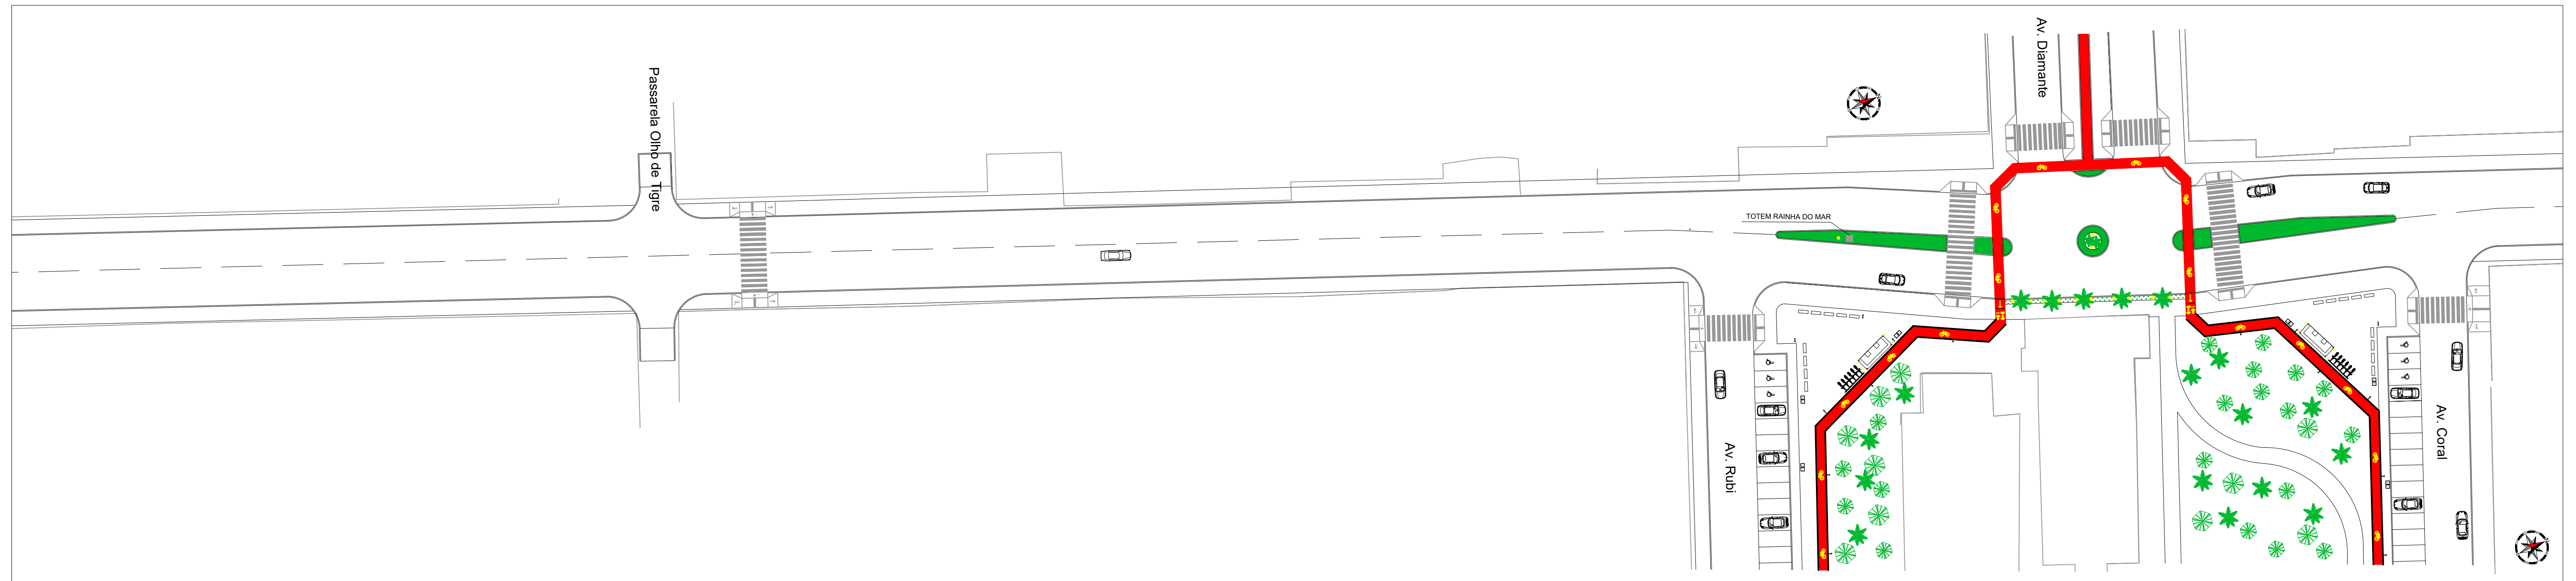

	 Rev.03
RESPONSÁVEL TÉCNICO: Daniel Manduca (Responsável Técnico) CREA - Estado	
ART: _____	CLIENTE: PREFEITURA MUNICIPAL DE XANGRI-LÁ
TÍTULO: _____	REVITALIZAÇÃO AV. PARAGUASSU – TRECHO 01
ASSUNTO: _____	REVITALIZAÇÃO E PAVIMENTAÇÃO
PROPRIETÁRIO: Prefeitura Municipal de Xangri-Lá	INTERIORETO DE URBANISMO E PARQUEAMENTO
PLANTA DE SITUAÇÃO E DETALHAMENTOS	PRONÓCIO: URB 01/10
ESCALA: _____	ESCALA: HORIZ. 1/500
DATA: _____	DATA: 01/23
REV: _____	REV: 03

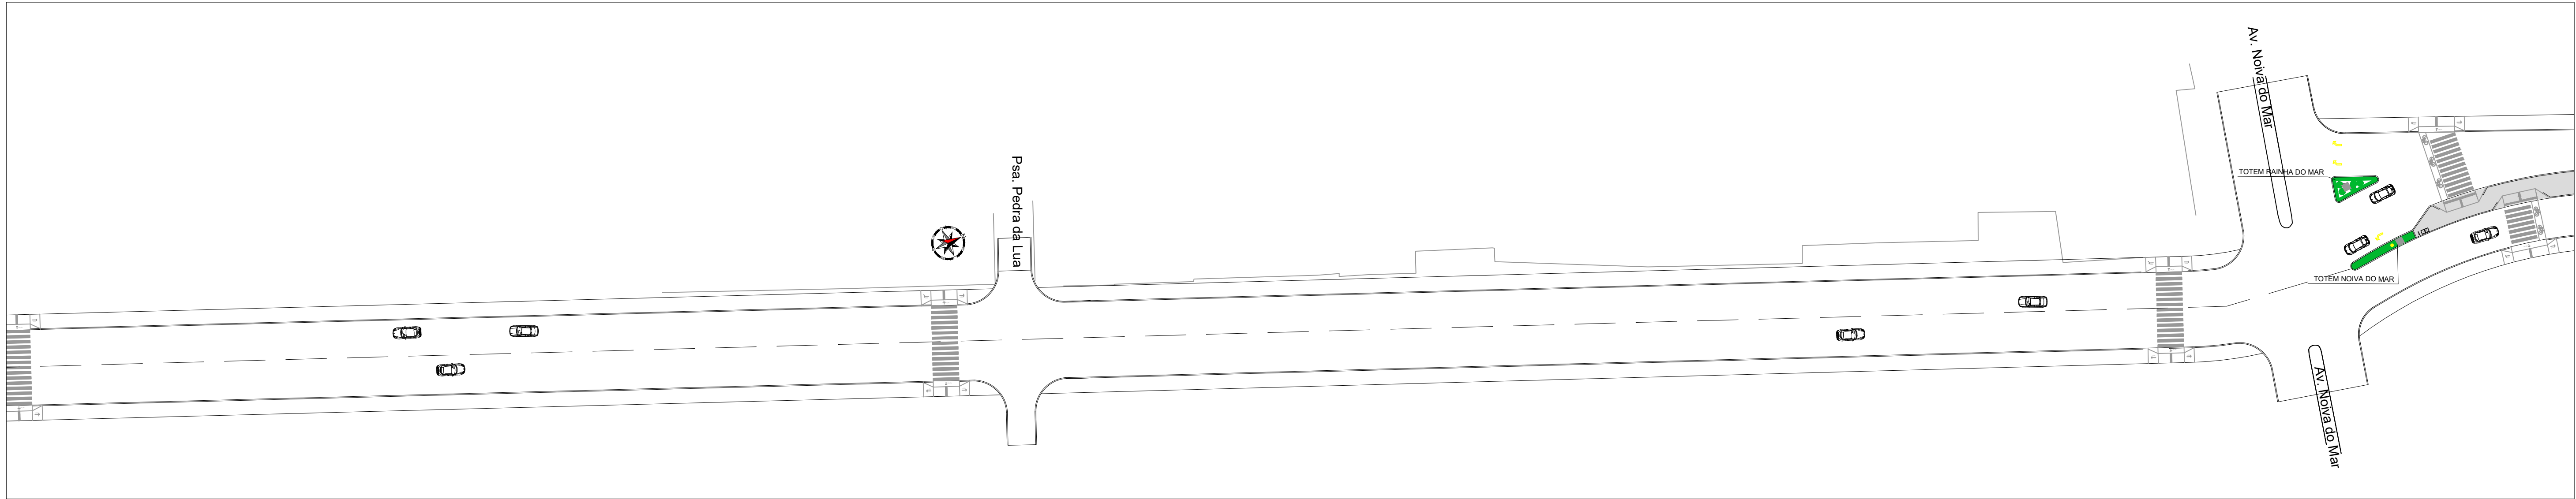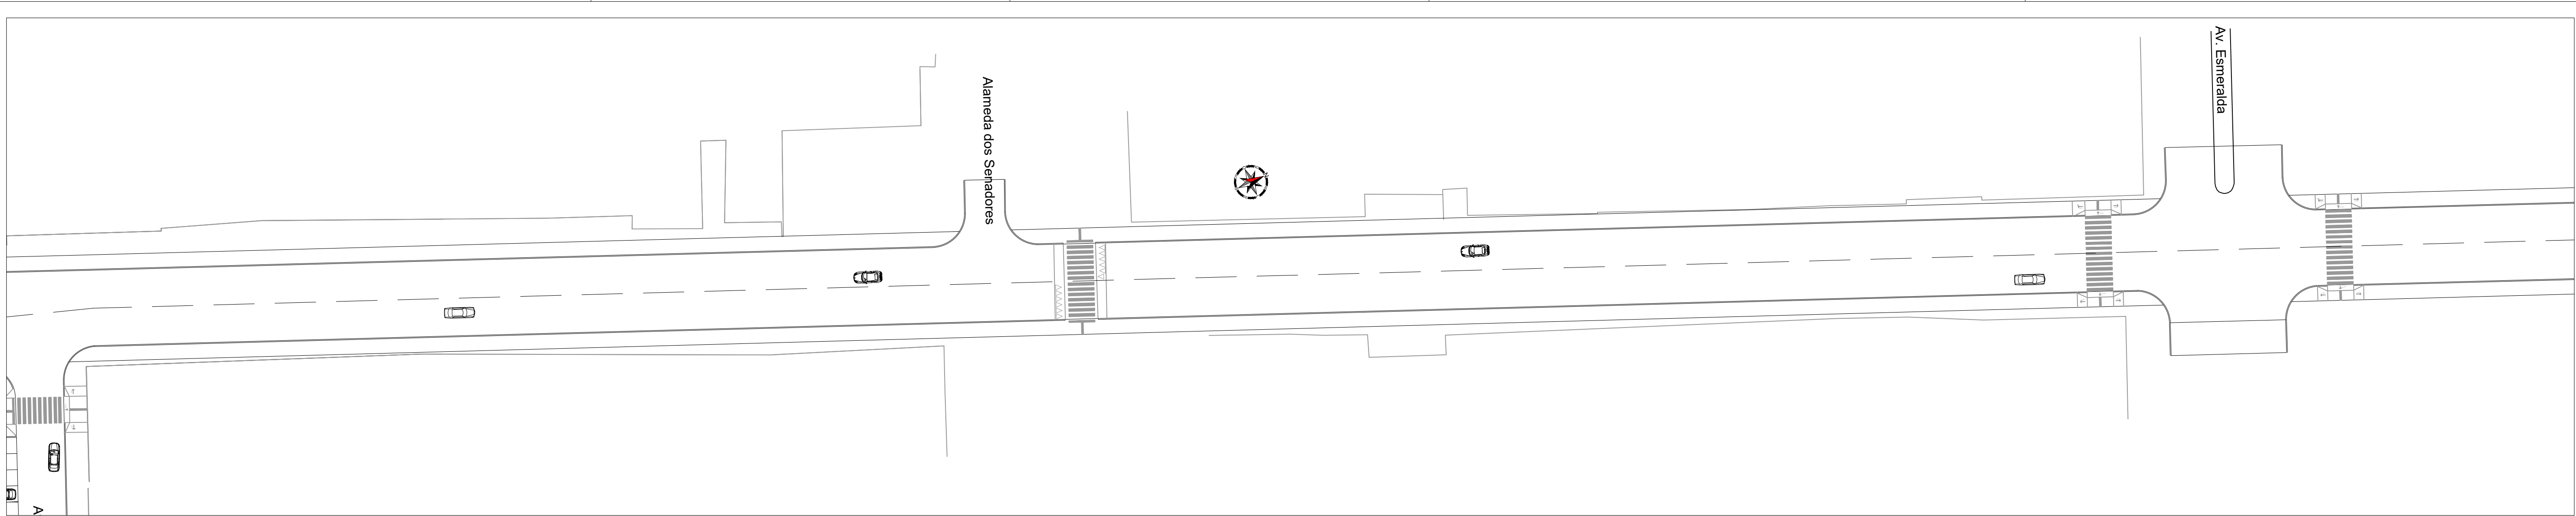



LEGENDA EQUIPAMENTOS URBANOS

- LIXO
- POSTES ALTOS
- LUMINÁRIA DE CHÃO
- BANCOS EM CONCRETO
- BICICLETÁRIO
- PERGOLA
- LUMINÁRIA DE JARDIM TIPO
- REFLETOR DE LED 30W

LEGENDA



- CANTEIRO COM VEGETAÇÃO, GRAMA E PALMEIRAS
- CICLOVIA EM CONCRETO + PINTURA
- PISO PAVS
- ACESSIBILIDADE E FAIXAS DE SEGURANÇA

REFERÊNCIAS: EQUIPAMENTOS URBANOS

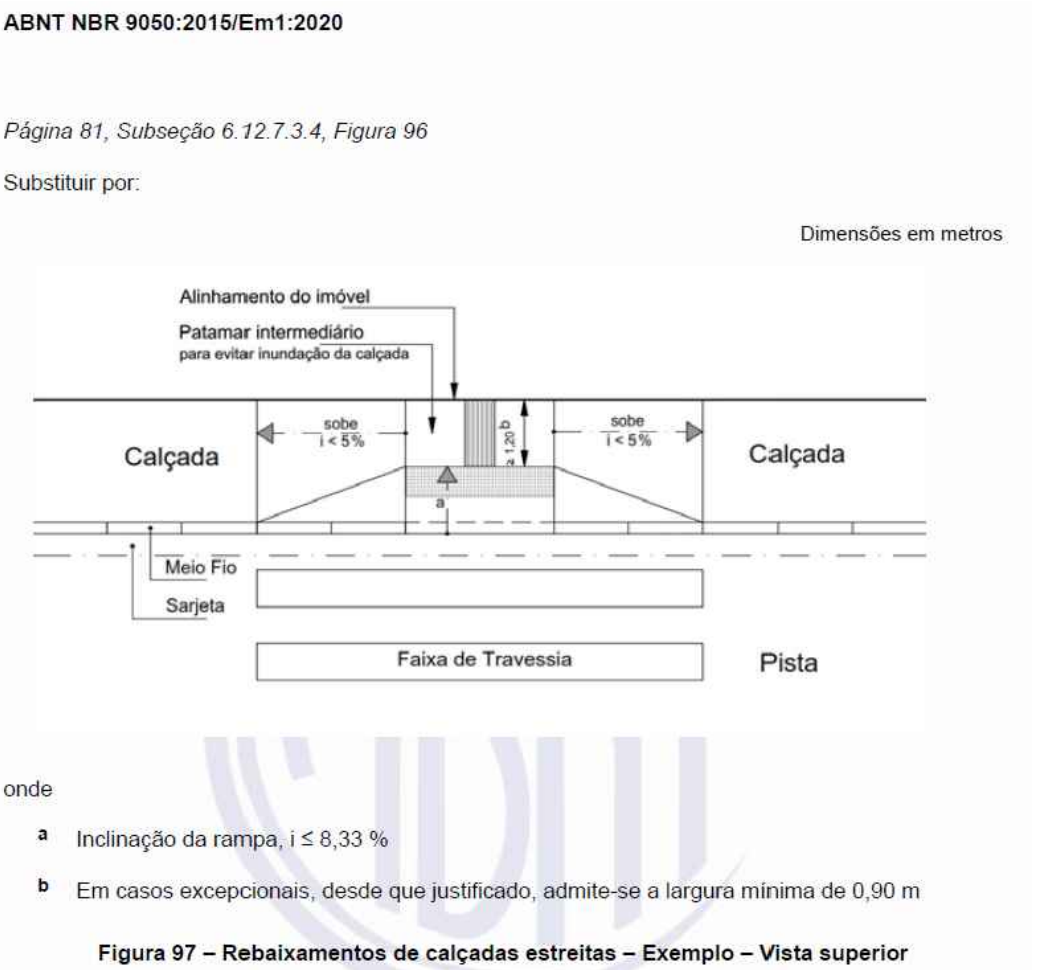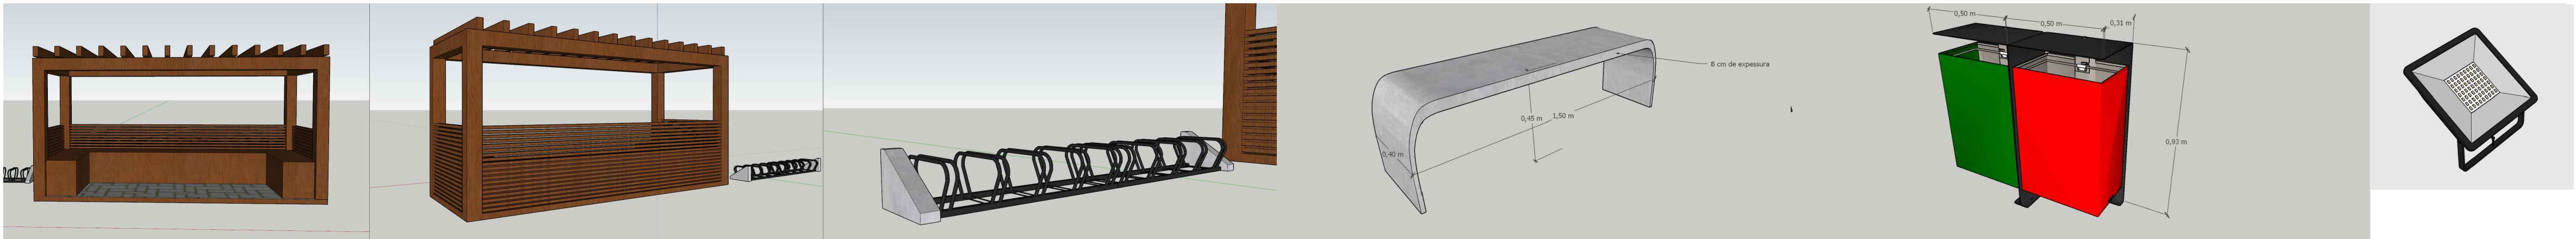


RESPONSÁVEL TÉCNICO: Daniel Manduca (Responsável Técnico) CREA 164606	CLIENTE PREFEITURA MUNICIPAL DE XANGRI-LÁ	ESCALA HORIZ. 1/500 VERT. 1/500	REV. 03
TÍTULO REVITALIZAÇÃO AV. PARAGUASSÓ – TRECHO 01 REVITALIZAÇÃO E PAVIMENTAÇÃO	ASSUNTO ANTEPROJETO DE URBANISMO E PAISAGISMO PLANTA DE SITUAÇÃO E DETALHAMENTOS	DATA: JUL/22	PRONCHIA: URB 02/10
PROPRIETÁRIO: Prefeitura Municipal de Xangri-lá			

VISTA
DOS ESTRIBOS VARIÁVEIS
ESC 1:40

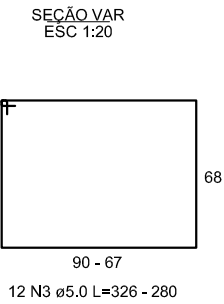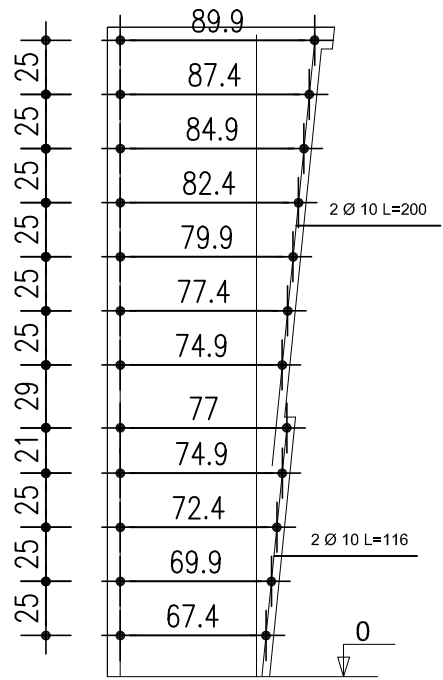

P1
TOPO - L2

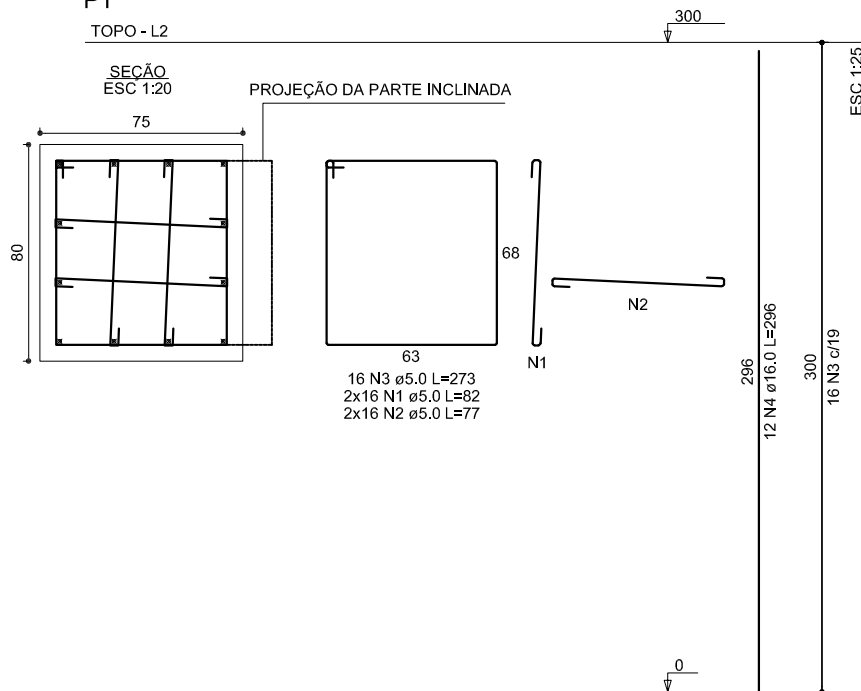

RELAÇÃO DO AÇO

P1


AÇO	N	DIAM (mm)	QUANT	C.UNIT (cm)	C.TOTAL (cm)
CA60	1	5.0	32	82	2624
	2	5.0	32	77	2464
	3	5.0	16	273	4368
CA50	4	16.0	12	296	3552

RESUMO DO AÇO

AÇO	DIAM (mm)	C.TOTAL (m)	PESO + 10% (kg)
CA50	16.0	35.5	61.7
CA60	5.0	94.6	16
PESO TOTAL (kg)			
CA50		61.7	
CA60		16	


Volume de concreto (C-40) = 1.57 m³
Área de forma = 8.70 m²

S1
PLANTA
ESC 1:40

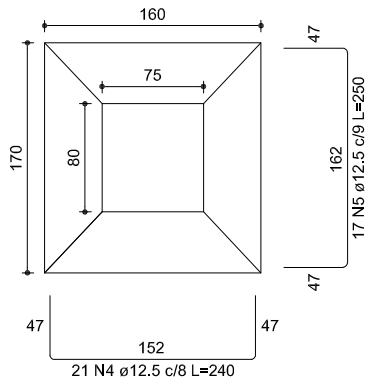


Solo com capacidade de suporte > 1.00 kgf/cm²
Solo compactado sobre a sapata
peso específico > 1600.00 kg/m³

CORTE
ESC 1:40

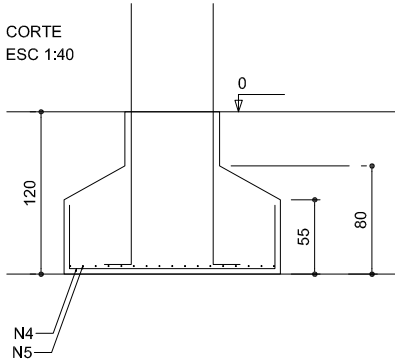

P1

TERREO - L1

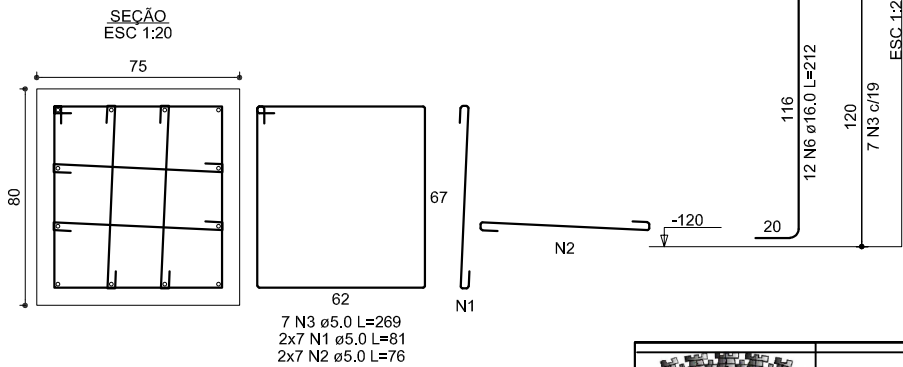

RELAÇÃO DO AÇO

P1

S1


AÇO	N	DIAM (mm)	QUANT	C.UNIT (cm)	C.TOTAL (cm)
CA60	1	5.0	14	81	1134
	2	5.0	14	76	1064
	3	5.0	7	269	1883
CA50	4	12.5	21	240	5040
	5	12.5	17	250	4250
	6	16.0	12	212	2544

RESUMO DO AÇO

AÇO	DIAM (mm)	C.TOTAL (m)	PESO + 10% (kg)
CA50	12.5	92.9	98.4
CA60	16.0	25.4	44.2
	5.0	40.8	6.9
PESO TOTAL (kg)			
CA50		142.6	
CA60		6.9	

Volume de concreto (C-40) = 2.08 m³
Área de forma = 7.11 m²

			
RESPONSÁVEL TÉCNICO: Daniel Manduca (Responsável Técnico) CREA 164806		Rev.00	
CLIENTE PREFEITURA MUNICIPAL DE XANGRI-LÁ		ESCALA HORIZ. INDICADA VERT. -	
TÍTULO REVITALIZAÇÃO AV. PARAGUASSÚ REVITALIZAÇÃO E PAVIMENTAÇÃO		DATA: SET/22 REV: 00	
PROPRIETÁRIO: Prefeitura Municipal de Xangri-Há		PRANCHA URB FINAL 02/02	
ASSUNTO PROJETO ESTRUTURAL - TOTENS DETALHAMENTOS			

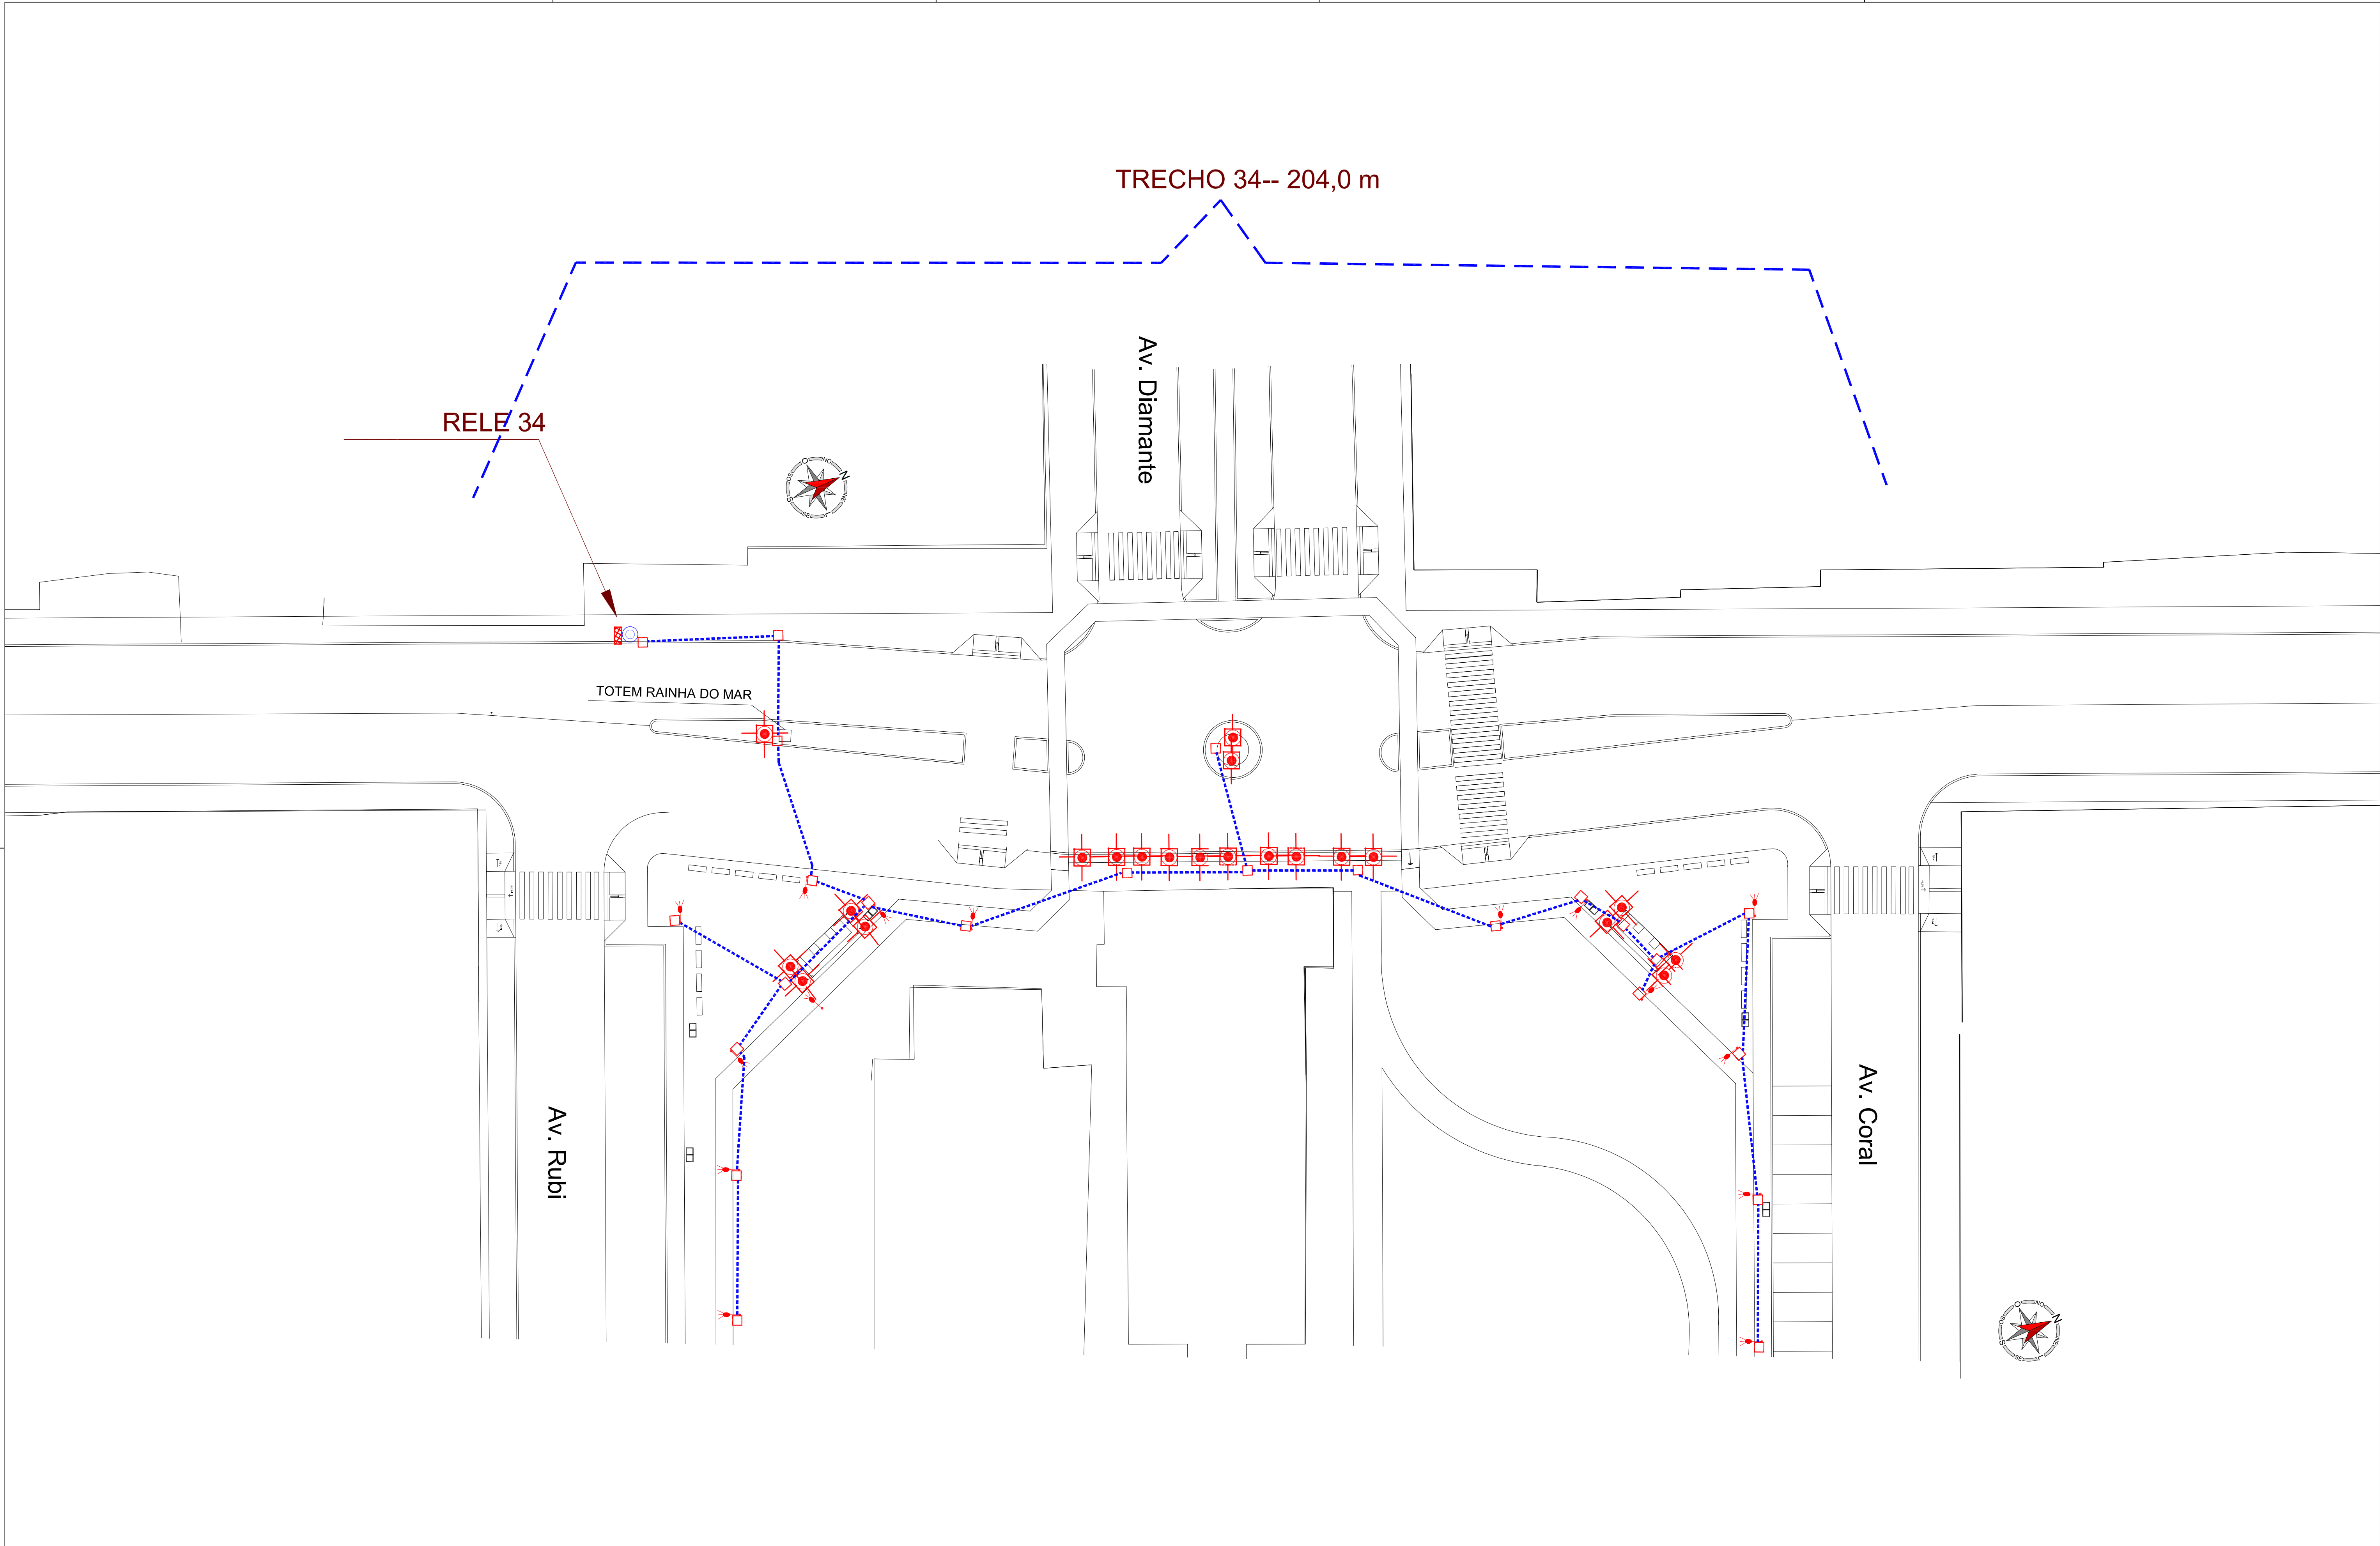

LEGENDA

- POSIÇÃO DOS POSTES INDICADOS, COM AS CAIXAS DE COMANDO. CORRESPONDEM A POSIÇÃO NO TERRENO, DOS POSTES EXISTENTES DE ACORDO COM LEVANTAMENTO TOPOGRÁFICO.
- POSTES DE MADEIRA OU CONCRETO, COM REDES MTBT, EXISTENTES
- INSTALAR CAIXA DE 30x20x10 cm, EM PVC, COM VISOR, PARA RELEFOTOELÉTRICO
- —ESTE RELE, COMANDARÁ AS LUMINÁRIAS A INSTALAR, NA RESPECTIVA QUADRA
- JUNTO A CADA POSTE, COM RELEFOTOELÉTRICO, INSTALAR HASTE DE ATERRAMENTO DE AÇO COBREADO, 1,50 m, PARA CONDUTOR DE ATERRAMENTO.
- A DESCIDA, DA CAIXA COM O RELE FOTOELÉTRICO, TERÁ UMA PROTEÇÃO MECÂNICA, NO POSTE, POR MEIO DE ELETRODUTO DE PVC RÍGIDO, 3/4" x 3,0 m FIXADO ADEQUADAMENTE AO POSTE COM O RELE
- ELETRODUTO PEAD, 41,3 mm(1 1/4") COM 03 CONDUTORES (COMANDO, NEUTRO E TERRA) 4,0 mm2 VEM DA CAIXA DO RELEFOTOELÉTRICO(COMANDO E NEUTRO) E TERRA, DA HASTE A INTRILGAÇÃO, ENTRE A CAIXA MAIS PRÓXIMA DO PONTO A LIGAR E ESTE PONTO, DEVERÁ SER FEITA POR ELETRODUTO PEAD 20 mm(1/2")
- — POSTES LED 31 W, 4000 K,CURVO BRANCO,COM DIFUSOR DE VIDRO, 370x70, LfEMARTE, 610

		CLIENTE		PREFEITURA MUNICIPAL DE XANGRI-LÁ		ESCALA		1/250	
RESPONSÁVEL TÉCNICO:		TÍTULO		REVITALIZAÇÃO AV. PARAGUASSÔ — TRECHO 01		DATA:		REV	
Pinto Farias da Silva (Eng. Eletricista)		REVITALIZAÇÃO E PAVIMENTAÇÃO		01		AGO/22		00	
CRIA 23303		ASSUNTO		PROJETO ILUMINAÇÃO		PRANCHAS		01/02	
PROPRIETÁRIO:		PLANTA							
Prefeitura Municipal de Xangri-Lá									





SPOT, PARA EMBUTIR, DE SOLO, 30 W LED, ALUMINIO, FRENTE EM ARO PRETO.

Refletor de LED com alto índice de proteção (IP 65) , produzido em aluminio, bivolt
Tamanho: 238 x 182 x 50 mm , potencia do led: 30 W, 110/220 V, ângulo do fecho de luz: 120 °

EMBUTIDO DE SOLO, CHÃO REDONDO, EXTERNO, PARA 30 W LED- ALTURA DO POSTE: 4,0 m

RELE Nº	QUANTIDADE DE POSTES (30 W)	QUANTIDADE DE REFLETORES (30 W)	TRECHO Nº	m	POTENCIA A INSTALAR (W)
1	8	2	1	283	300
2	5		2	192	150
3	5		3	195	150
4	4	2	4	154	180
5	4	6	5	171	300
6	6	10	6	150	480
7	7	8	7	220	450
8	8	12	8	201	600
9	6	12	9	200	540
10	8	10	10	205	540
11	7	8	11	209	450
12	5	5	12	235	300
13	9	9	13	184	540
14	6	12	14	156	540
15	6	4	15	247	300
16	7	10	16	242	510
17	8	8	17	268	480
18	9	8	18	242	510
19	11	12	19	268	690
20	9	12	20	268	630
21	6	24	21	247	900
22	8	12	22	265	600
23	7	16	23	222	690
24	7	21	24	272	840
25	8	14	25	283	660
26	5	12	26	242	510
27	8	12	27	277	600
28	7	12	28	295	570
29	7	24	29	268	930
30	6	20	30	240	780
31	10	28	31	244	1140
32	9	16	32	258	750
33	5	13	33	169	540
34	14	21	34	204	1050
				TOTAL (W)	19200

LEGENDA

- POSIÇÃO DOS POSTES INDICADOS, COM AS CAIXAS DE COMANDO. CORRESPONDEM A POSIÇÃO NO TERRENO, DOS POSTES EXISTENTES DE ACORDO COM LEVANTAMENTO TOPOGRÁFICO.
- POSTES DE MADEIRA OU CONCRETO, COM REDES MT/BT, EXISTENTES
- INSTALAR CAIXA DE 30x20x10 cm, EM PVC, COM VISOR, PARA RELEFOTOELETRICO
- —ESTE RELE, COMANDARÁ AS LUMINARIAS A INSTALAR, NA RESPECTIVA QUADRA
- JUNTO A CADA POSTE, COM RELEFOTOELETRICO, INSTALAR HASTE DE ATERRAMENTO DE AÇO COBREADO, 1,50 m, PARA CONDUTOR DE ATERRAMENTO.
- A DESCIDA, DA CAIXA COM O RELE FOTOELETRICO, TERÁ UMA PROTEÇÃO MECANICA, NO POSTE, POR MEIO DE ELETRODUTO DE PVC RIGIDO, 3/4" x 3,0 m FIXADO ADEQUADAMENTE AO POSTE COM O RELE
- ELETRODUTO PEAD, 41,3 mm(1 1/4") COM 03 CONDUTORES (COMANDO, NEUTRO E TERRA) 4,0 mm2 VEM DA CAIXA DO RELEFOTOELETRICO(COMANDO E NEUTRO) E TERRA, DA HASTE A INTRLIGAÇÃO, ENTRE A CAIXA MAIS PROXIMA DO PONTO A LIGAR E ESTE PONTO, DEVERÁ SER FEITA POR ELETRODUTO PEAD 20 mm(1/2")
- POSTES LED 31 W, 4000 K, CURVO BRANCO, COM DIFUSOR DE VIDRO, 370x70, LFEMARTE, 610

			
RESPONSÁVEL TÉCNICO: Pinto Farias da Silva (Eng. Eletricista) CREA 25320	CLIENTE	PREFEITURA MUNICIPAL DE XANGRI-LÁ	
	TÍTULO	REVITALIZAÇÃO AV. PARAGUASSÓ – TRECHO 01	ESCALA HORIZ. VERT.
	ASSUNTO	PROJETO ILUMINAÇÃO DETALHES	DATA: AGO/22
PROPRIETÁRIO: Prefeitura Municipal de Xangri-lá			REV. 00
			PRONCHIA 02/02